


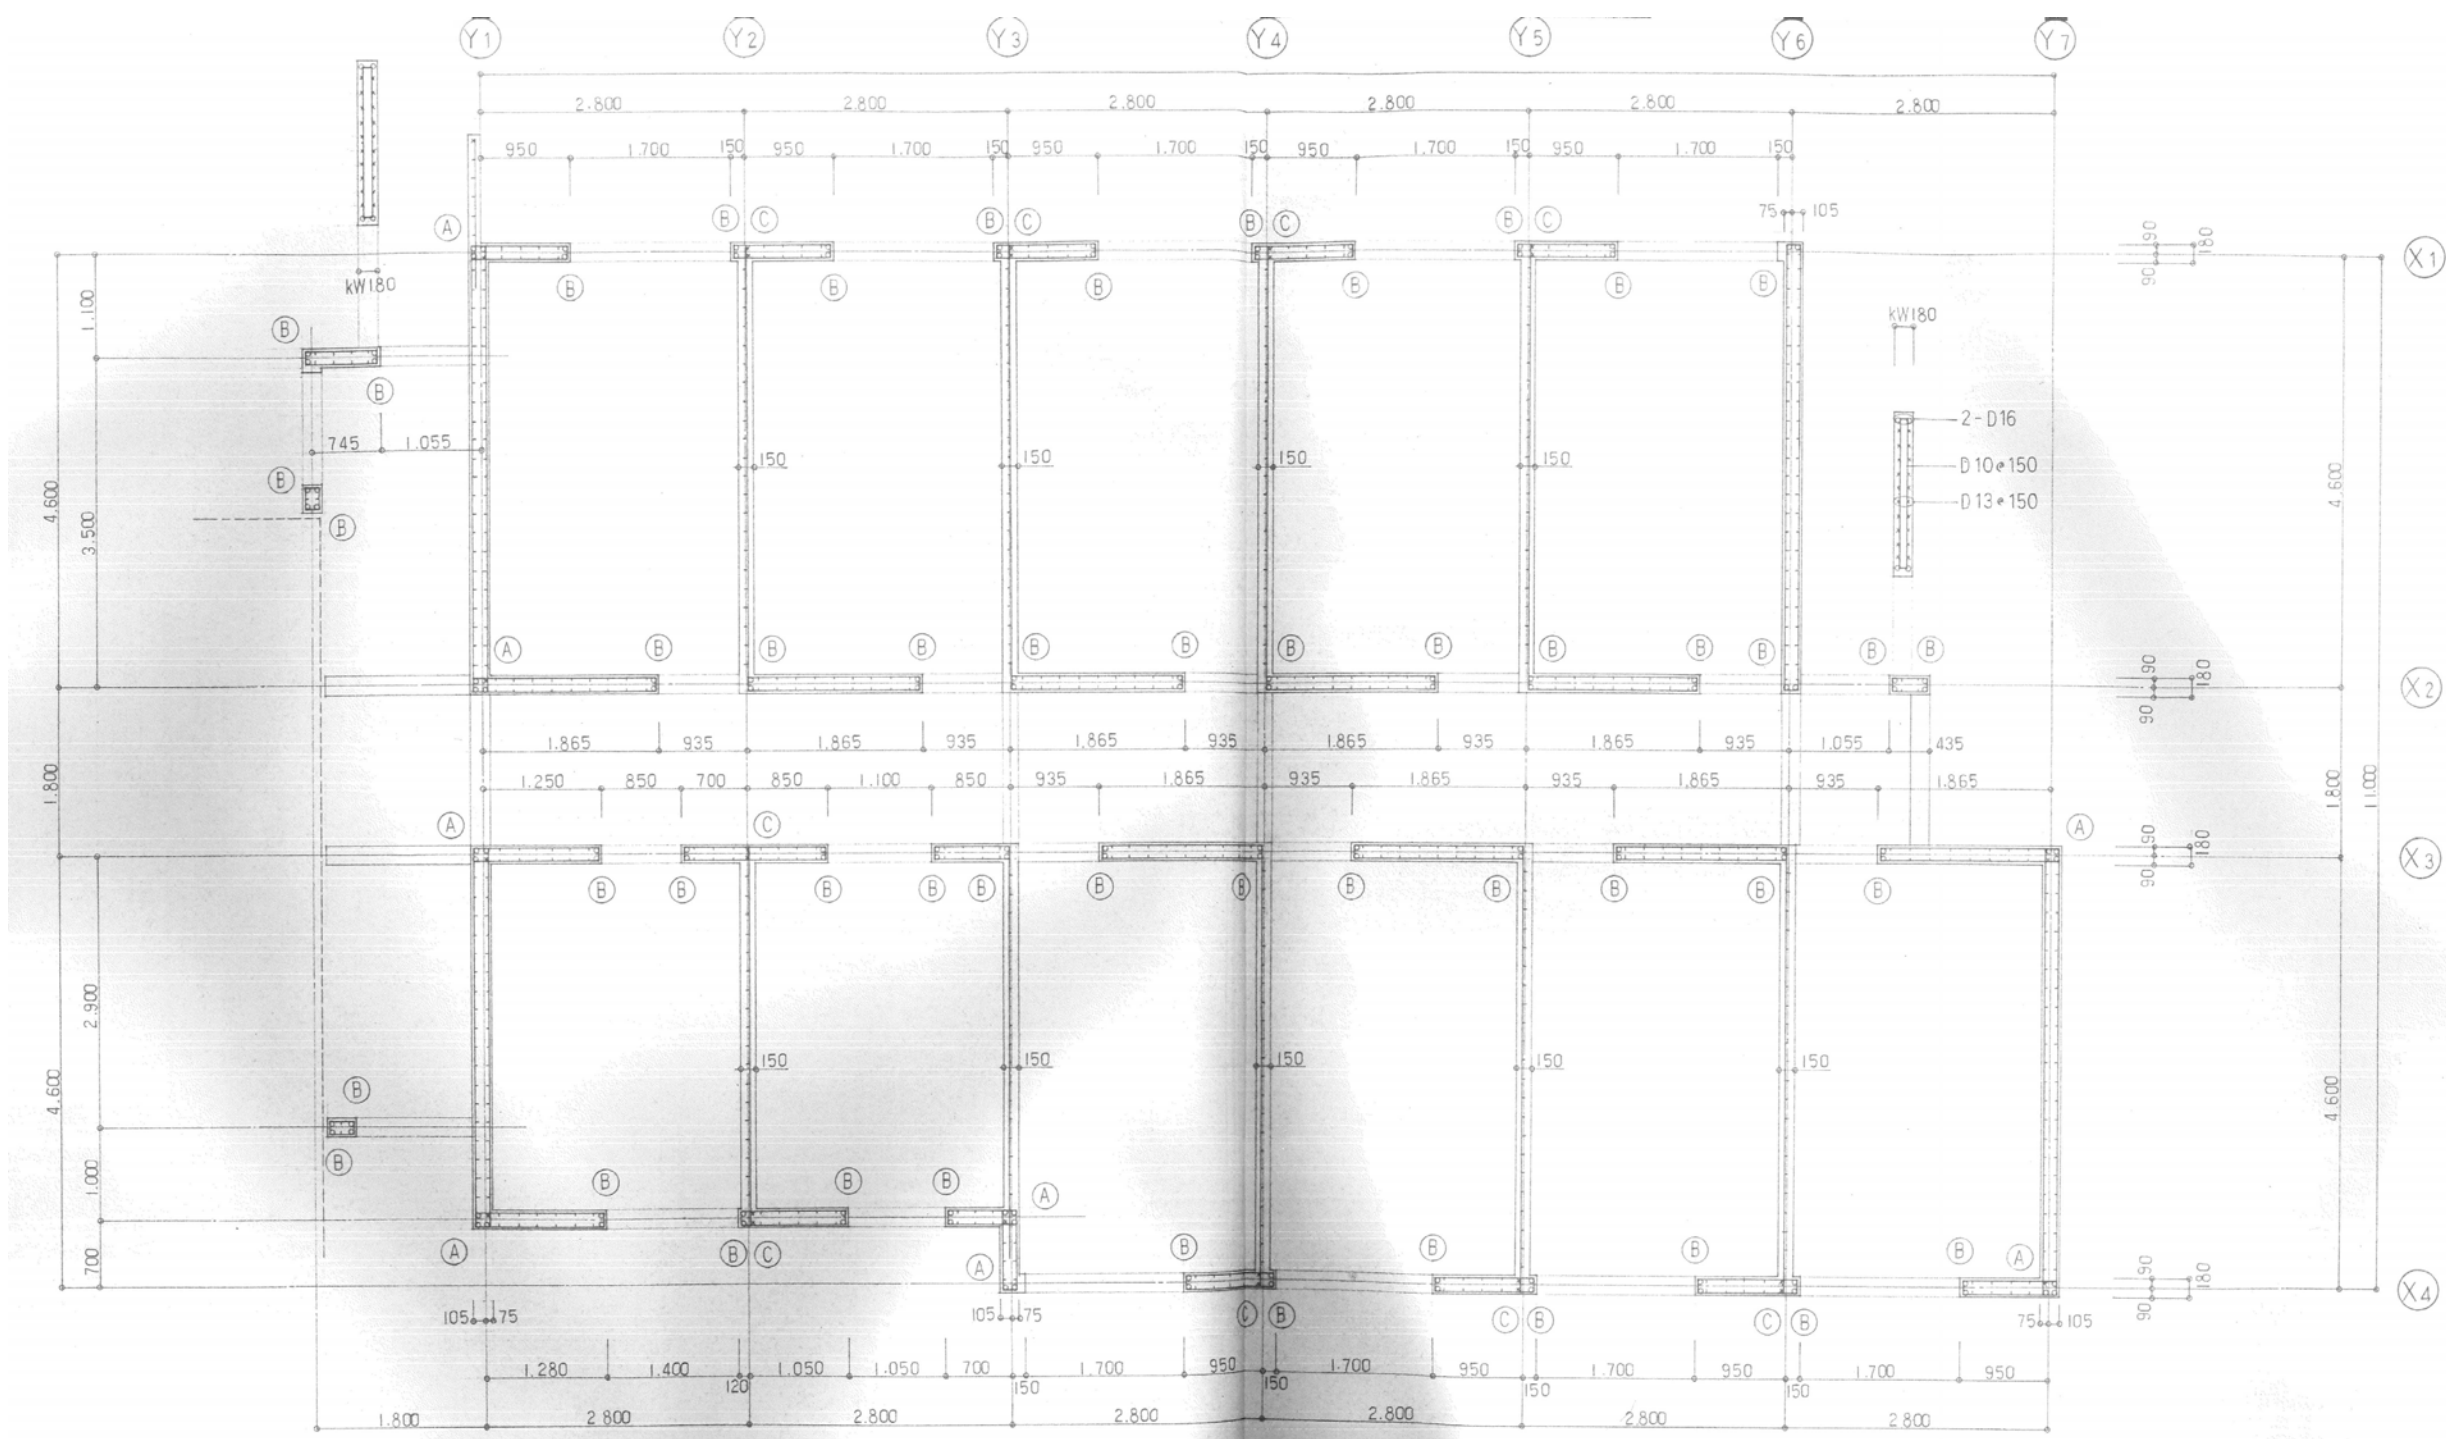


曲げ補強筋				縦筋			開口部補強筋	
符 号	(A)	(B)	(C)	壁 厚	位 置	鉄 筋	開口部補強筋	鉄 筋
2 階	3-D16 1-D13	2-D16	2-D13	W120	縦筋	D10@200S	開口部補強筋	2-D13
1 階	3-D16 1-D13	2-D16	2-D13	W150	縦筋	D10@200S	開口部補強筋	D10@1.000
				W180	縦筋	D10@200D		

小梁リスト		幅止め筋
符 号		
位 置		
断 面		
b × D		
上端筋		
下端筋		
あばら筋		


壁リスト		幅止め筋 D10@1.000											
符 号		W10・W12・EW12	W12・EW12	W15・EW15	W15・EW15	W18・EW18	W18・EW18	W20・EW20	W20・EW20	W25・EW25		KW18・KW20	CB10・CB12・CB15
断 面													
縦筋		D10@200 S	D10@150 S	D10@250 D	D10@200 D	D10@200 D	D10@150 D	D13@200 D	D13@150 D	D13@150 D		D13@150 D	D10@400 S
横筋		D10@200 S	D10@150 S	D10@250 Dナドリ	D10@200 Dナドリ	D10@200 D	D10@150 D	D13@200 D	D13@150 D	D13@150 D		D10@150 D	D10@400 S
開口部補強筋	縦筋	1-D13	1-D13	2-D13	2-D13	2-D13	2-D16	2-D16	2-D16	2-D19		2-D16	1-D13
	横筋	1-D13	1-D13	2-D13	2-D13	2-D13	2-D16	2-D16	2-D16	2-D19		2-D16	1-D13
	斜筋	1-D13	1-D13	2-D13	2-D13	2-D13	2-D13	2-D16	2-D16	2-D16		2-D16	

スラブリスト		階段配筋図											
符 号	版 厚	位 置	短辺方向				長辺方向				配筋要領図		
			端部 (A)	中央 (B)	全端 (C)	全端 (D)	端部 (D)	中央 (B)	全端 (A)	全端 (C)			
(S1)	130	上端筋	D10・D13@200	←	←	←	D10@200	←	←	←			
		下端筋	D10@200	←	←	←	D10@200	←	←	←			
(S2)	130	上端筋	D10・D13@200	←	←	←	D10・D13@200	←	←	←			
		下端筋	D10@200	←	←	←	D10@200	←	←	←			
(CS6)	130-100	上端筋	D10・D13@200				D10@200						
		下端筋	D10@200				D10@200						
(FS1)	200	上端筋	D10・D13@200	←	←	←	D10・D13@200	←	←	←			
		下端筋	D10・D13@200	←	←	←	D10・D13@200	←	←	←			
		上端筋											
		下端筋											
		上端筋											
		下端筋											
		上端筋											
		下端筋											
		上端筋											
		下端筋											

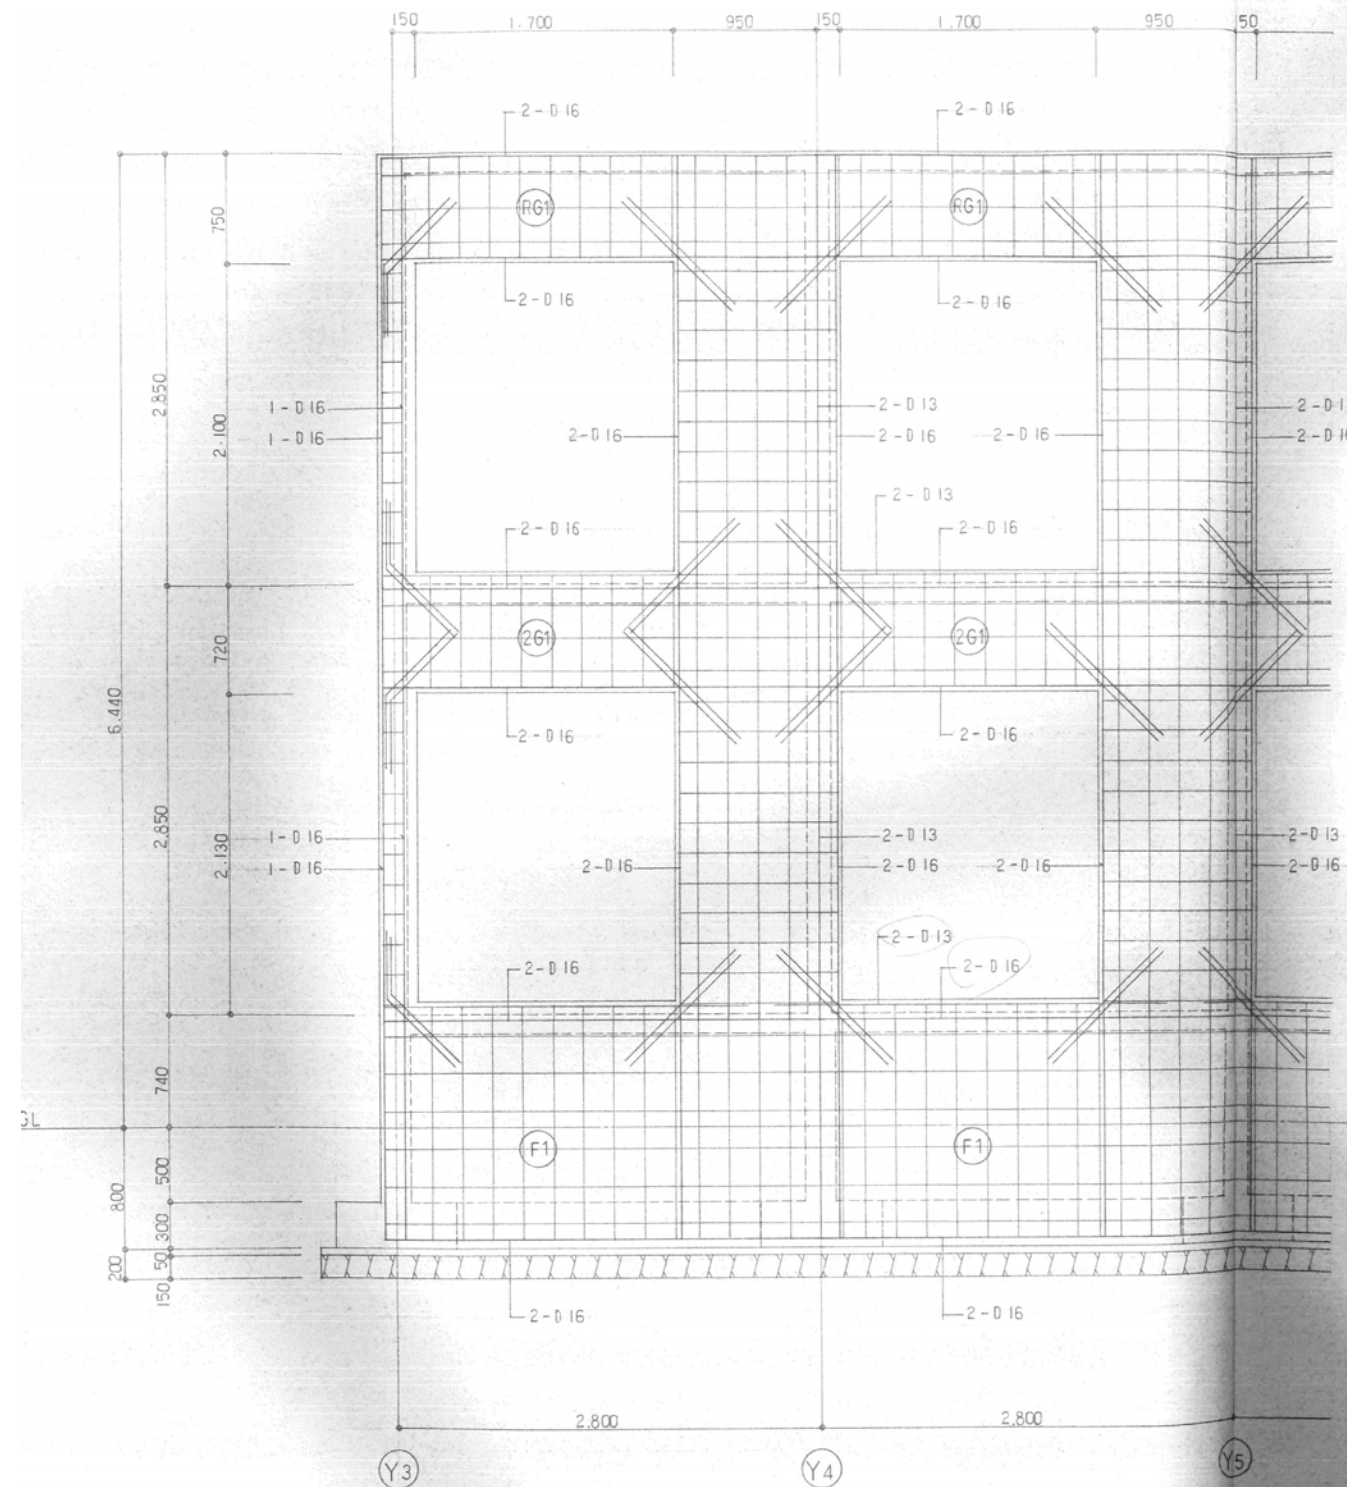




X4 通り 架構図 1/25

鉄筋(梁・柱・板) φ10φ200 7-11
 梁 あばり筋 ST-φ10φ200
 開口部 斜筋 2-φ13

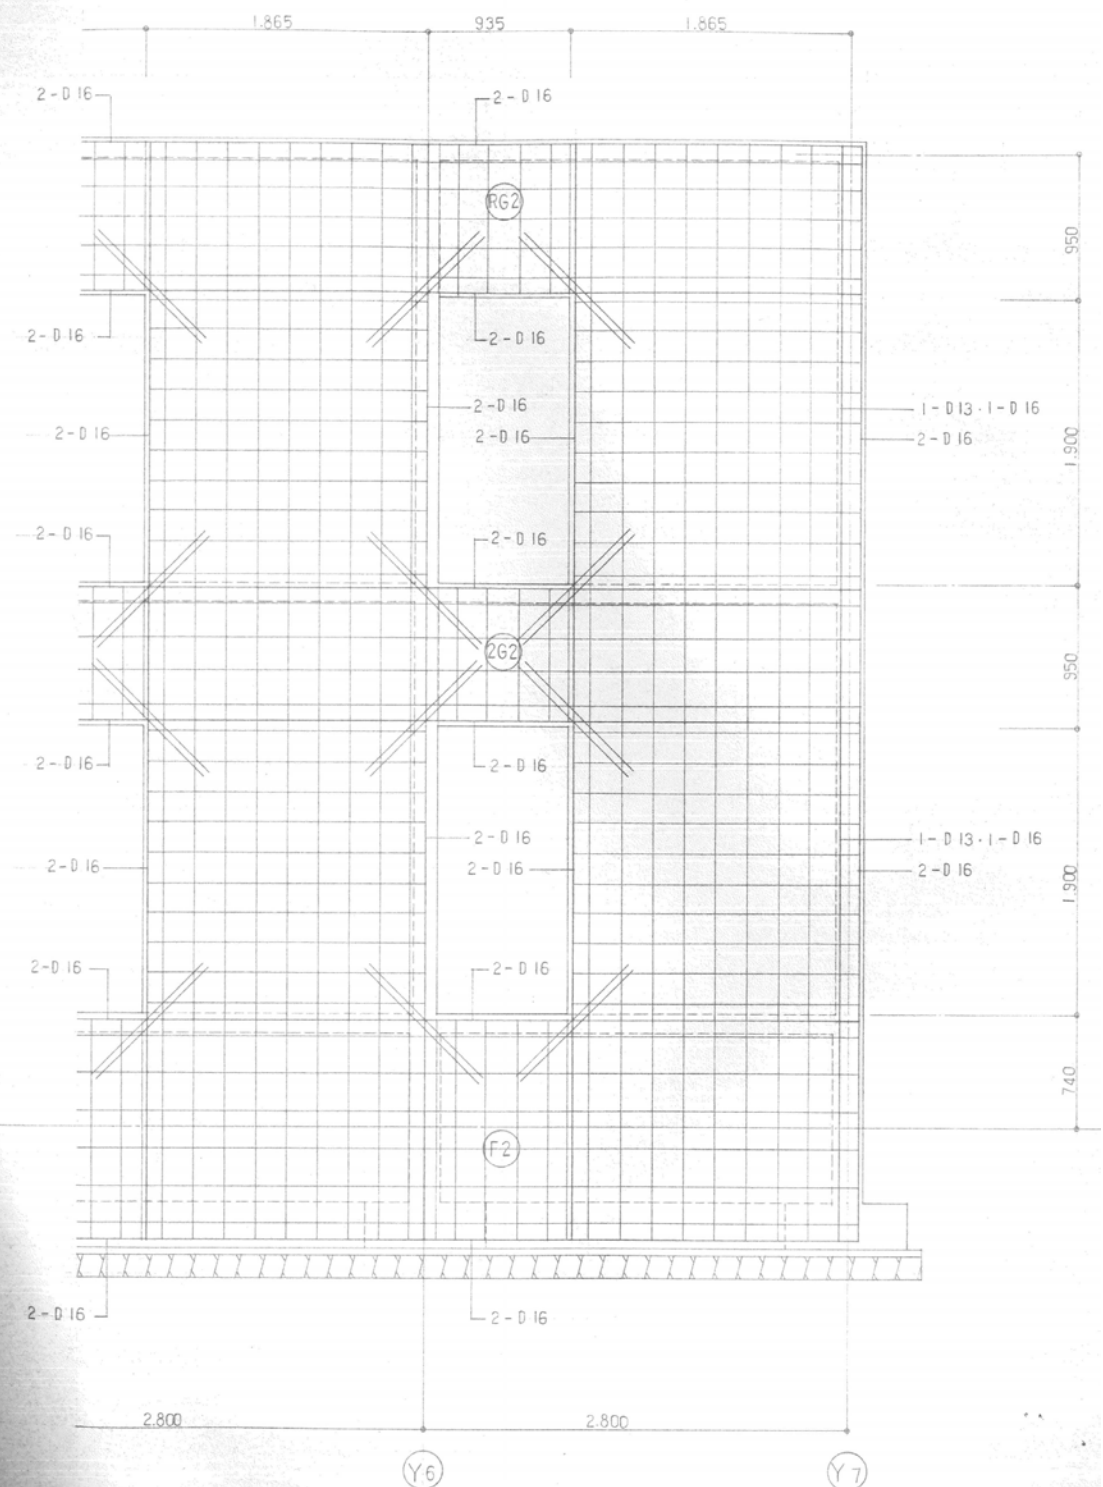


X3 通り 架構図 1/25


		設計変更年月日								工事名	旧騎手会館他解体工事	縮 A1版 : 1/25 尺 A3版 : 1/50	佐賀県競馬組合	図面番号 JAS-08
	1 回	年	月	日										
	2 回	年	月	日						図面名	【騎手会館B】架構図	設 計	1 級建築士登録 第 号	
	3 回	年	月	日										

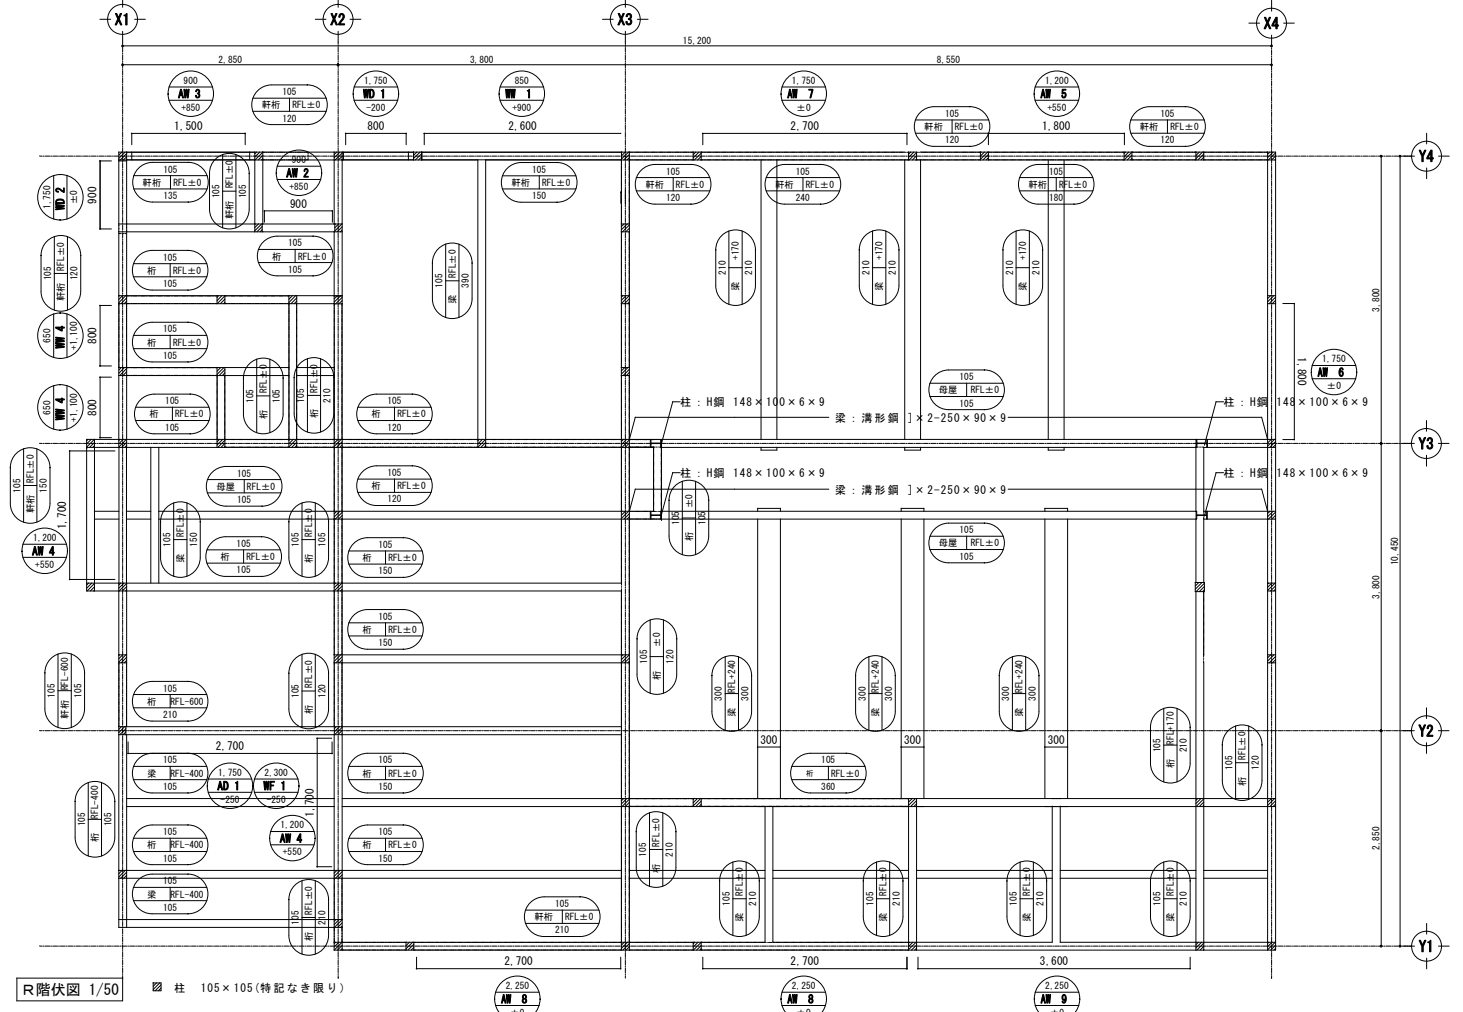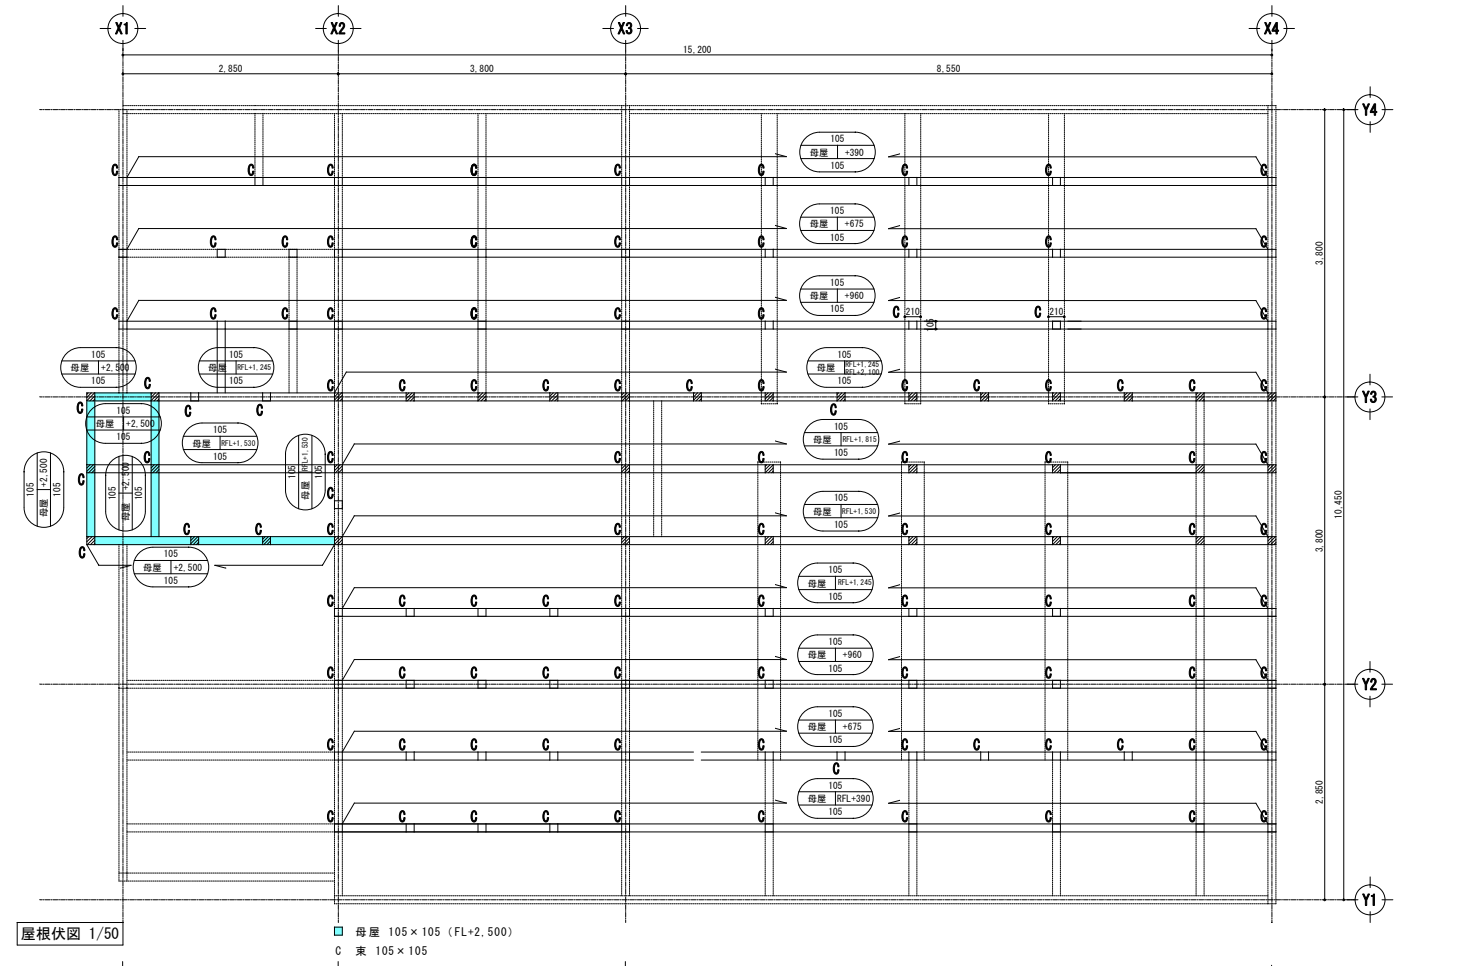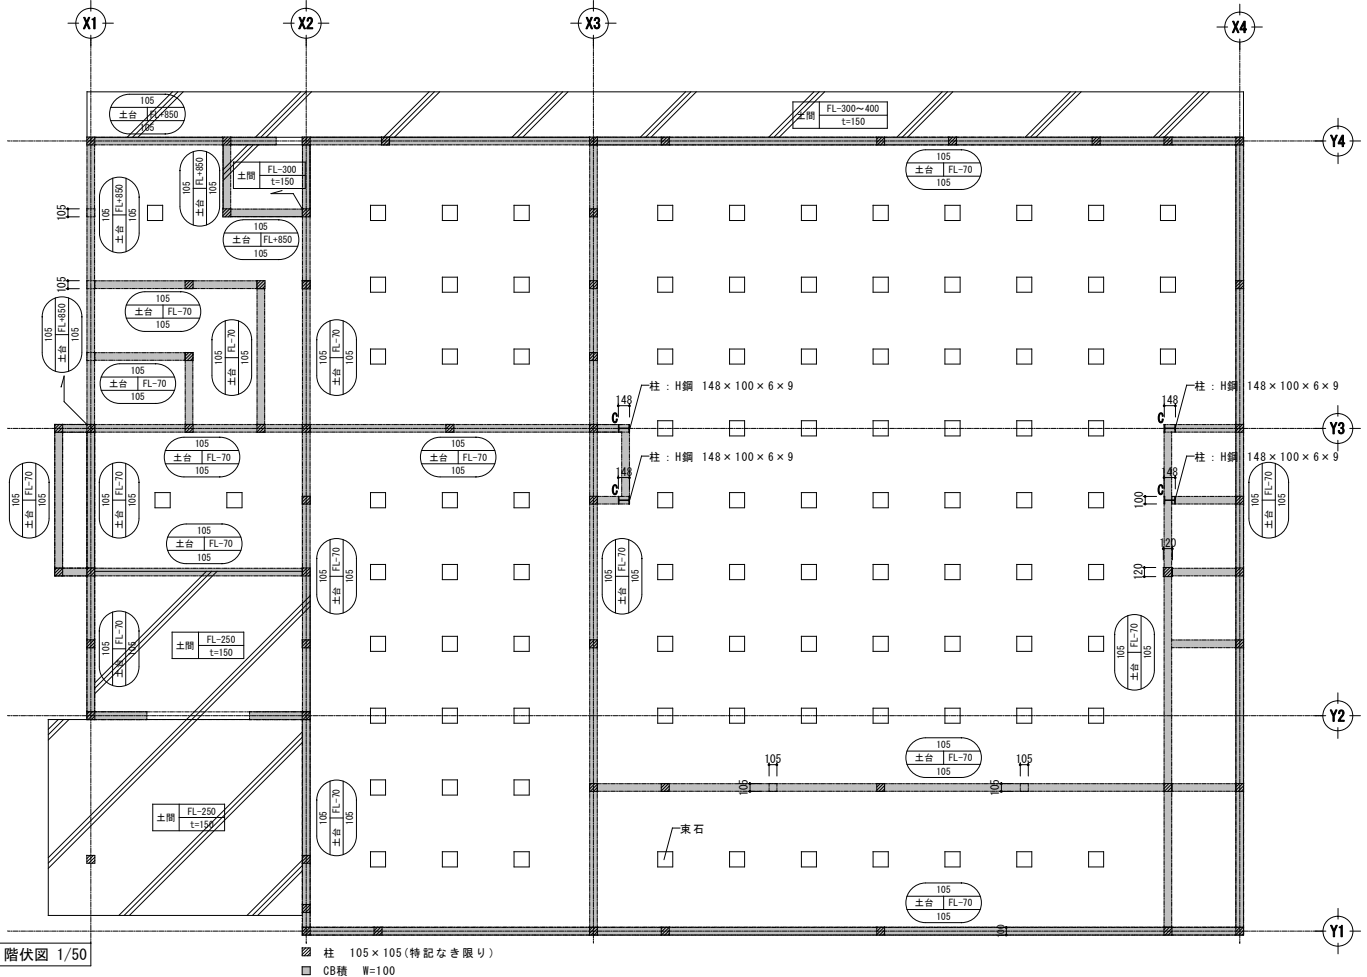


※構造部材、小屋組等は想定		設計変更年月日		1級建築士 内田 要		工 事 名		縮 A1版 1/50 尺 A3版 1/100		佐賀県競馬組合		図 面 番 号 JAS- 09
		1 回 年 月 日		大臣登録 第189294号		旧騎手会館他解体工事						
		2 回 年 月 日		株式会社洺江建築設計事務所		【競友会館】 1階伏図・R階伏図・屋根伏図		設 計		1級建築士登録 第 号		
		3 回 年 月 日		佐賀市多布施四丁目3番50号				年 月 日				
				TEL 0952-24-7211								

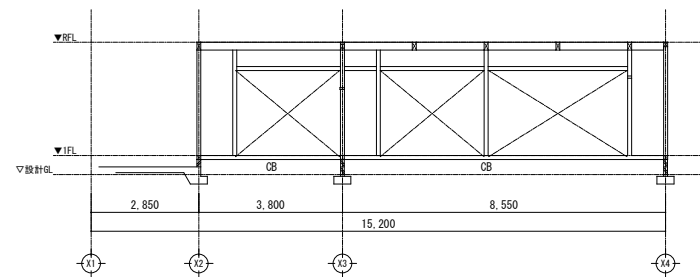


Y1通リ軸組図

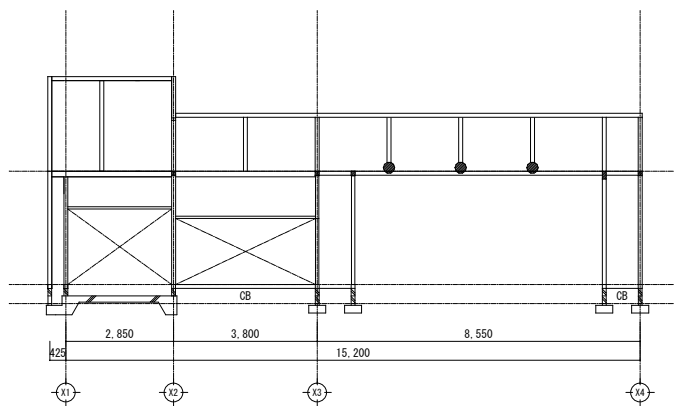


Y2通リ+1900

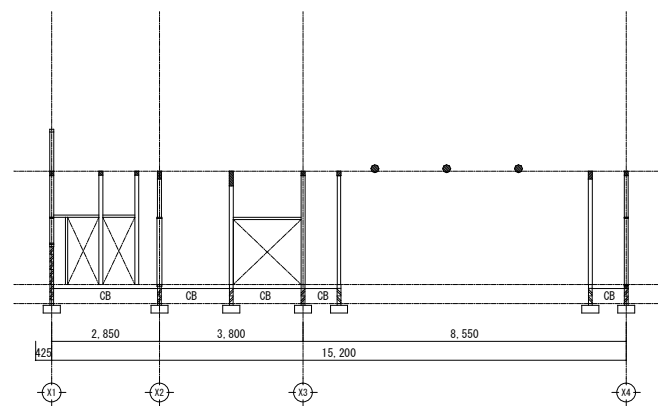


Y3通リ軸組図

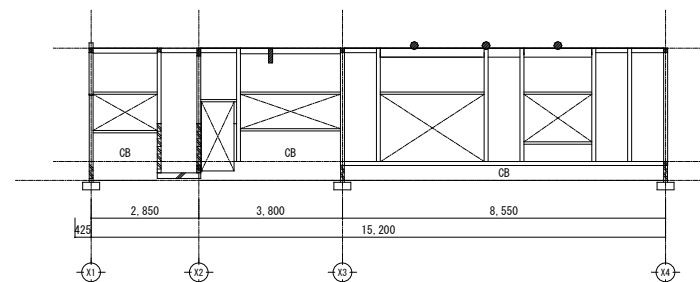


Y4通リ断面図

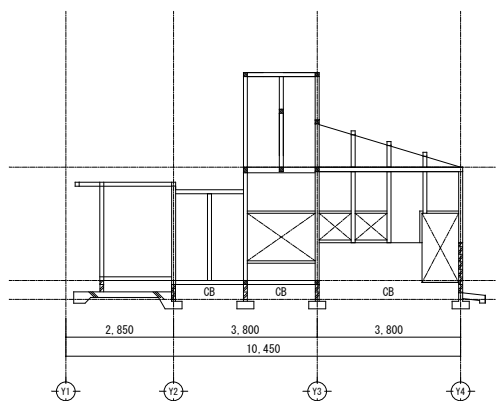


X1通リ軸組図

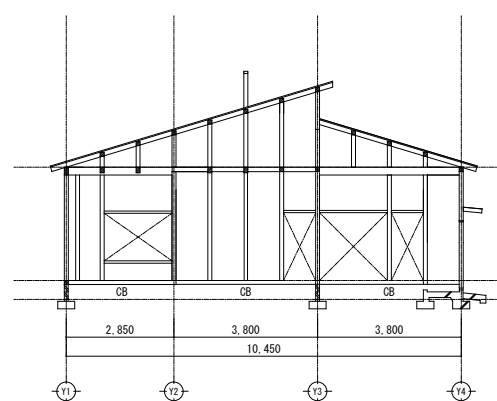

X2通リ軸組図

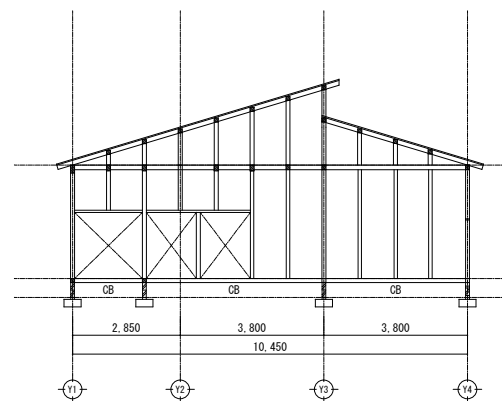


X3通リ軸組図

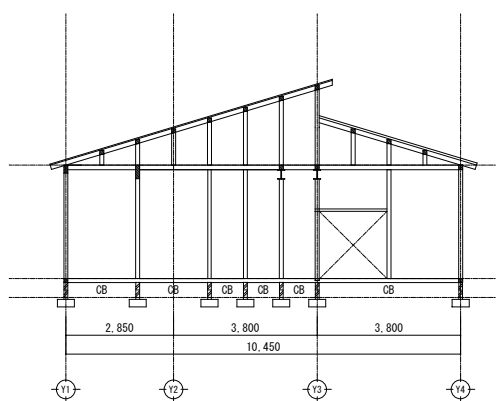


X3通リ軸組図

※構造部材、小屋組等は想定	設計変更年月日			1級建築士 内田 要 大臣登録 第189294号 株式会社 江建築設計事務所 佐賀市多布施四丁目3番50号 TEL 0952-24-7211	工事名 旧騎手会館他解体工事	縮 A1版 1/100 尺 A3版 1/200	佐賀県競馬組合	図面番号 JAS- 10
	1回	年	月	日		設計	1級建築士登録 第 号	
	2回	年	月	日	図面名 【競友会館】 軸組図	年 月 日		
	3回	年	月	日				

III 電気設備工事
第1章 一般事項
1. 技 術 士
2. 保 証 書
3. 近隣対策
4. 負 担 金
5. 提出書類等
6. 施工図等
2. 電力引込工事
3. 受変電設備
4. 発電機設備
5. 蓄電池設備
6. 静止型安定化
交流電源設備
(CVCF設備)
7. 幹線設備
8. 動力設備
9. 照明コンセ
ント設備
20. 火災報知設
備
21. 非常警報
設備
22. ガス警報レ
警報設備
23. 防排煙、
防火戸
設備
24. 避難計設備
25. 外灯設備
26. 構内配電線
路設備
27. 構内配電線
路設備
28. 有線放送
無線設備
追記工事
I V 搬 送 設 備 工 事
1. エレベーター
2. ダムウェー
ター
3. エスカレー
ター
4. 立体駐車場
5. 気送管設備
6. 物品搬送設備
第3章 メーカーリスト
電線管 松下電工 未来工業 東芝電材 JIS
電 線 日立電線 藤倉電線 矢崎電線
配線器具 神保電気 松下電工 東芝電材
照明器具 松下電工 東芝電材 三菱電機
盤 類
テレビ 安展工業 DXアンテナ マスプロ電工
自火報 ホーチキ 能美防災工業
19. 視聴覚設備
工事概要
LLシステム
アナライザーシステム
映 写 機
ビデオプロジェクター


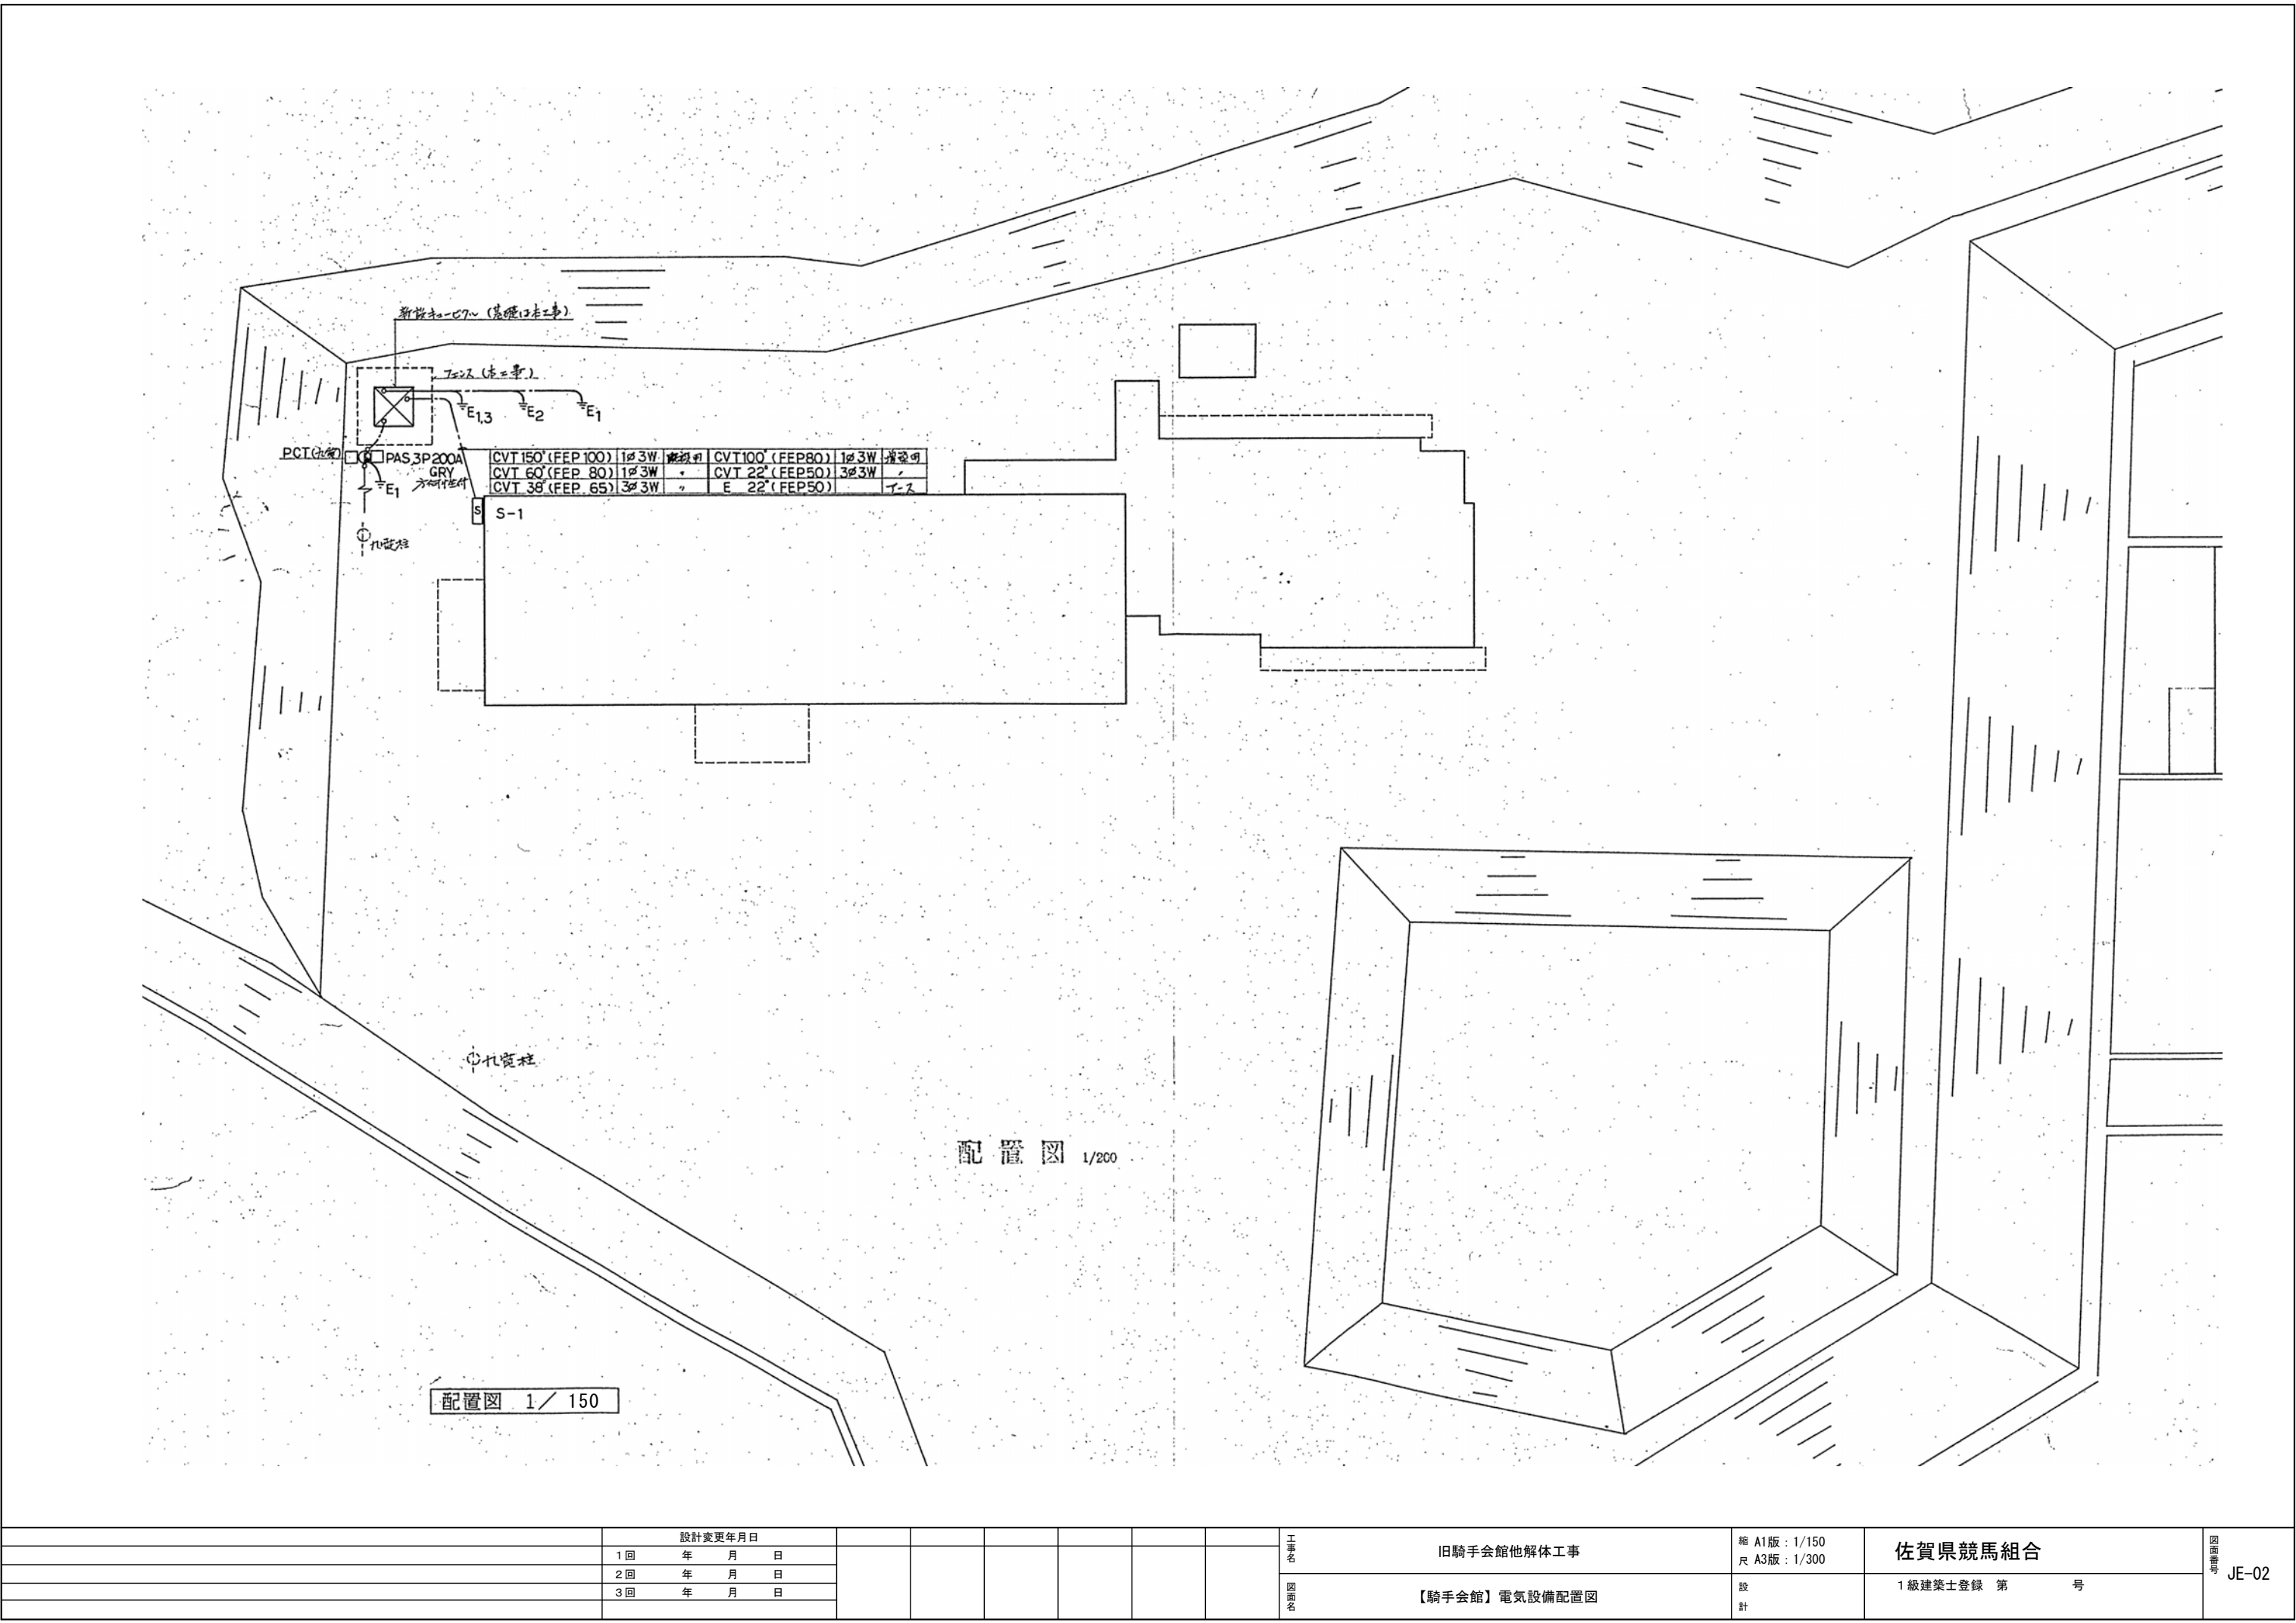


記号	名称	仕様
C P	コンクリート柱	
P A S	高圧気中開閉器	
C H	ケーブルヘッド	
P C T	取引用変成器	電力会社取付
W h	電力量計	
D S	断絡器	
L A	避雷器	
V C B	真空遮断器	
L B S	高圧負荷開閉器	
P C S	カットアウトスイッチ	
T R	変圧器	
S C	高圧進相コンデンサー	
P T	計路用変圧器	モールド型
C T	計路用変流器	モールド型
Z C T	零相変流器	モールド型
O C	過電流継電器	
G	地絡継電器	
D G	地絡継電器	方向性
V	電圧計	
A	電流計	
W h	電力計	
C O S φ	力率計	
V S	切替器	電圧計用
A S	切替器	電流計用
F	ヒューズ	
E	接地	1, 2, 3種 他

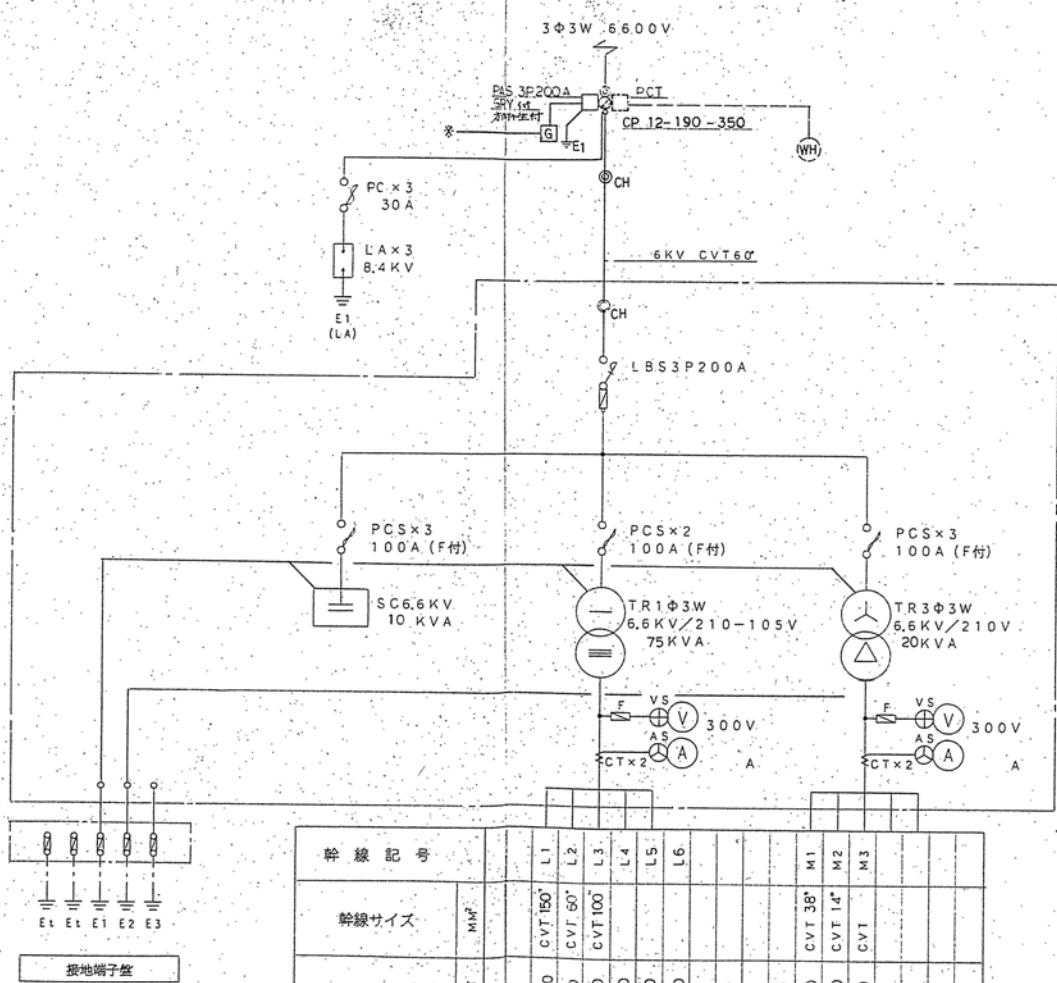


注) 熱気漏及び保守用照明付とする


幹線記号	L1	L2	L3	L4	L5	L6	M1	M2	M3
幹線サイズ	CVT 150	CVT 60	CVT 100				CVT 38	CVT 14	CVT
開閉器容量 (MCB)	400/300	225/150	225/200	20	50/20	100/100	100/100	50/50	50/50
負荷容量	3	3	3	2	2	3	3	3	3
負荷名称	S-1	S-1	IL-1	* G	自由	干渉	S-1	干渉	干渉

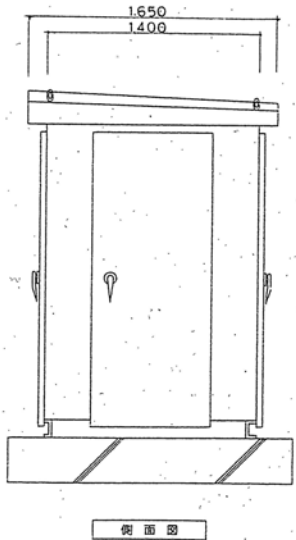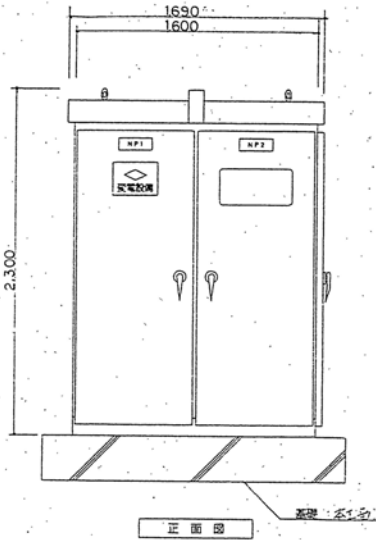

キュービクル姿図 (参考図)
寸法は参考とする。

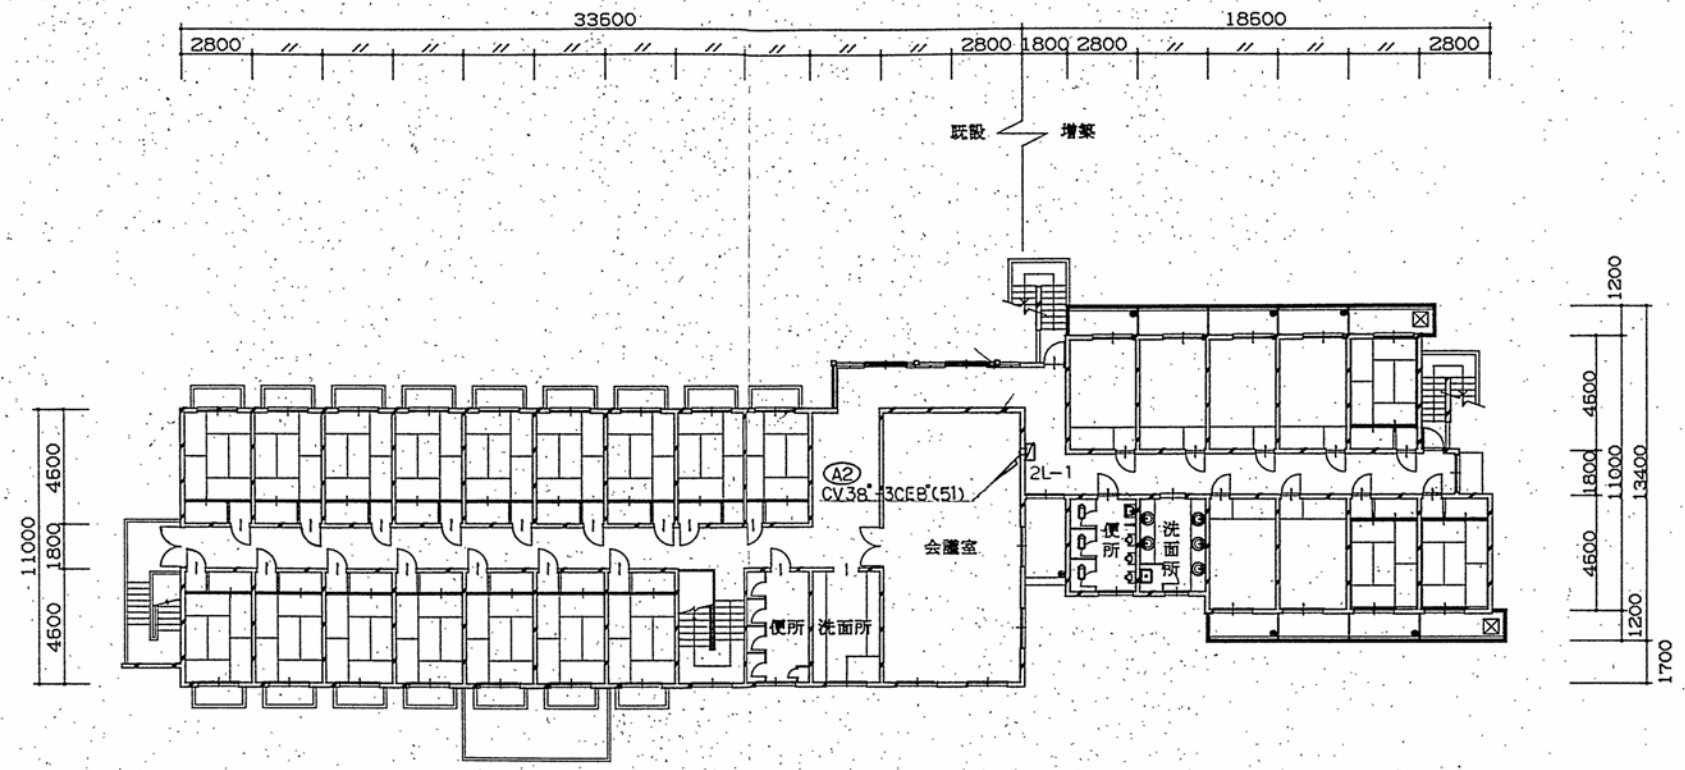



2階平面図 1 / 150

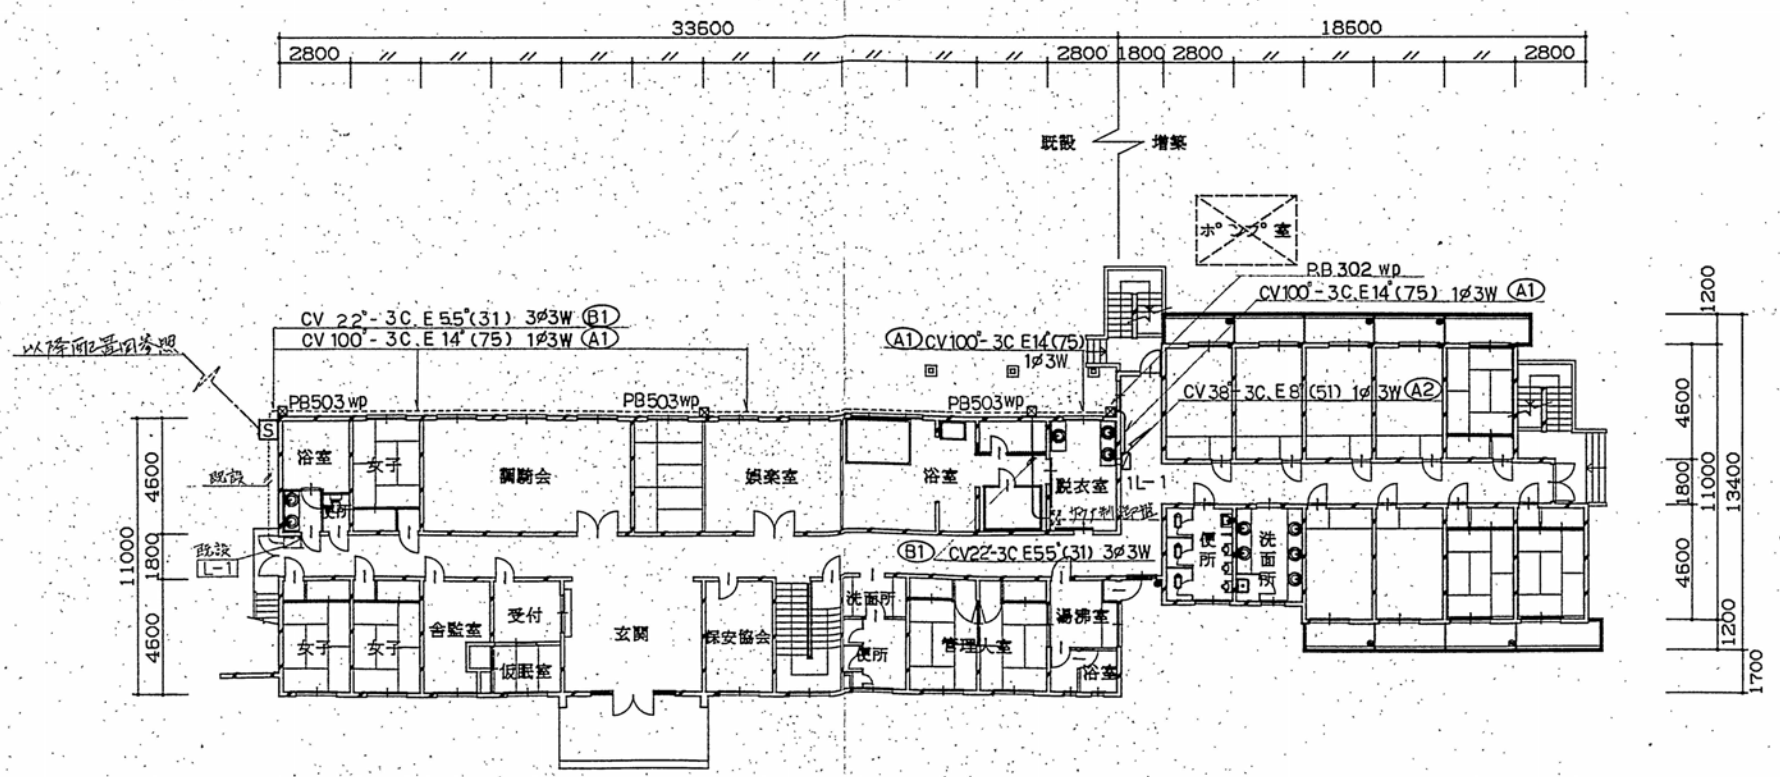


1階平面図 1 / 150

設計変更年月日								工事名 旧騎手会館他解体工事 図面番号 【騎手会館】幹線設備平面図	縮 A1版: 1/150 A3版: 1/300 設 計	佐賀県競馬組合 1級建築士登録 第 号	図面番号 JE-05
1回	年 月 日										
2回	年 月 日										
3回	年 月 日										



照明器具配置図

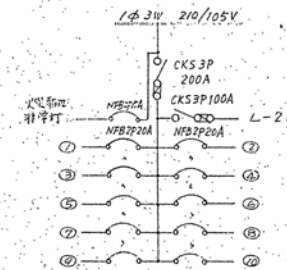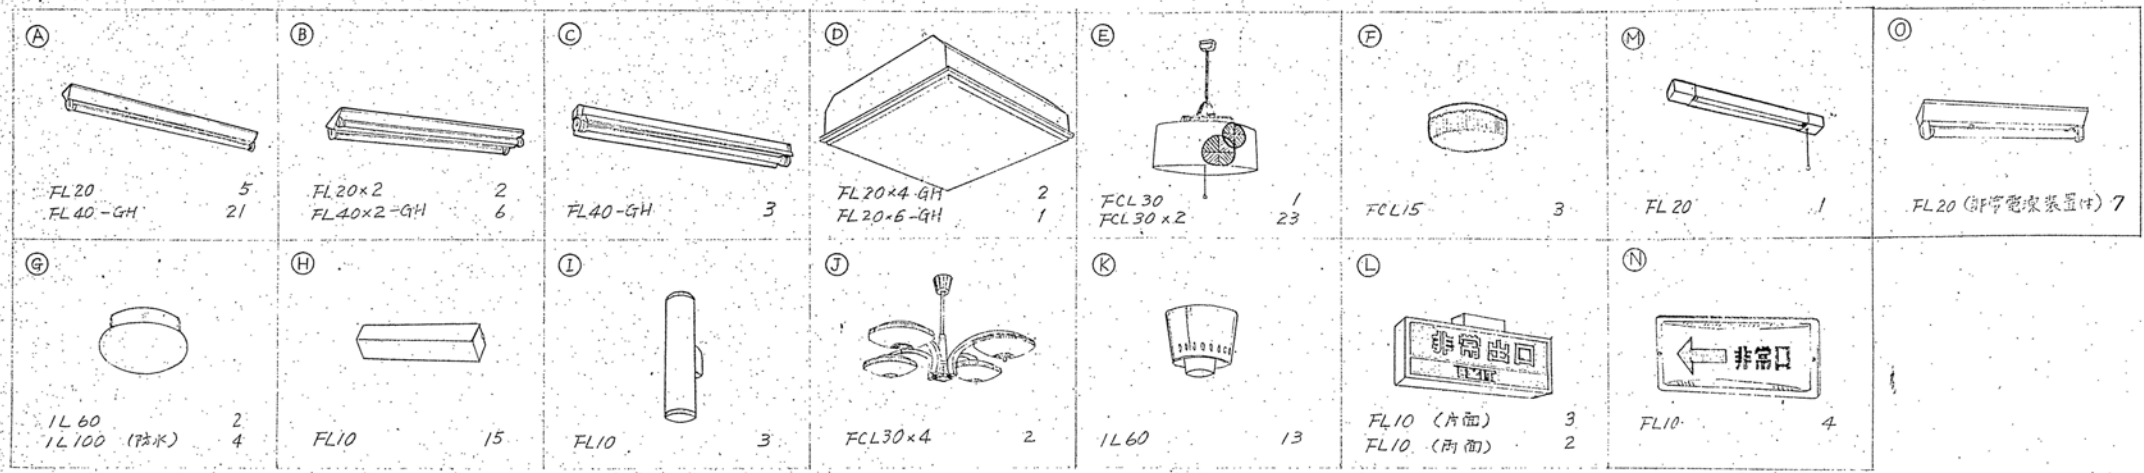


散灯盤 L-1

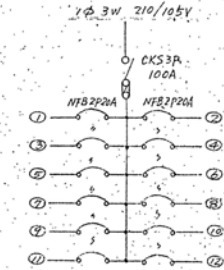


電灯盤 L-2

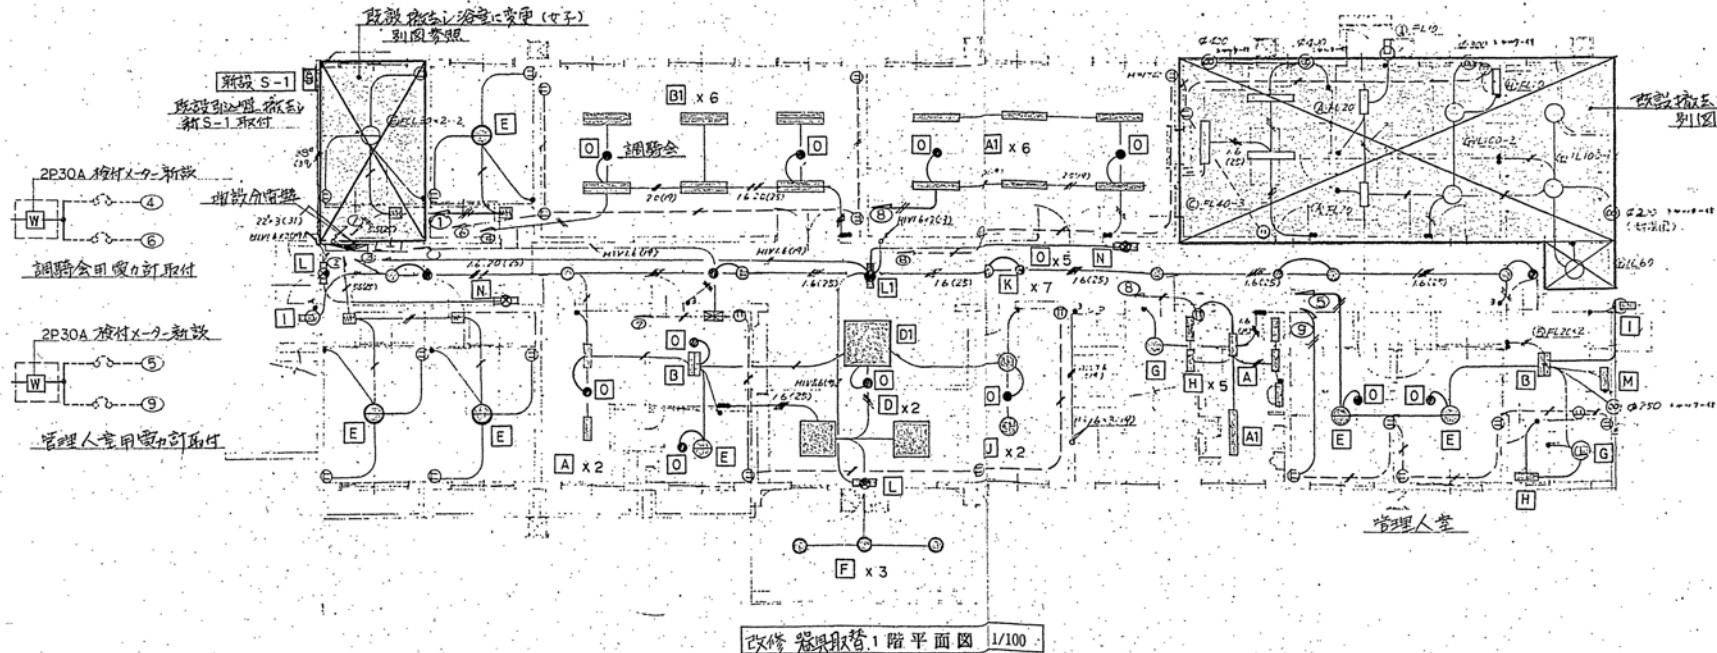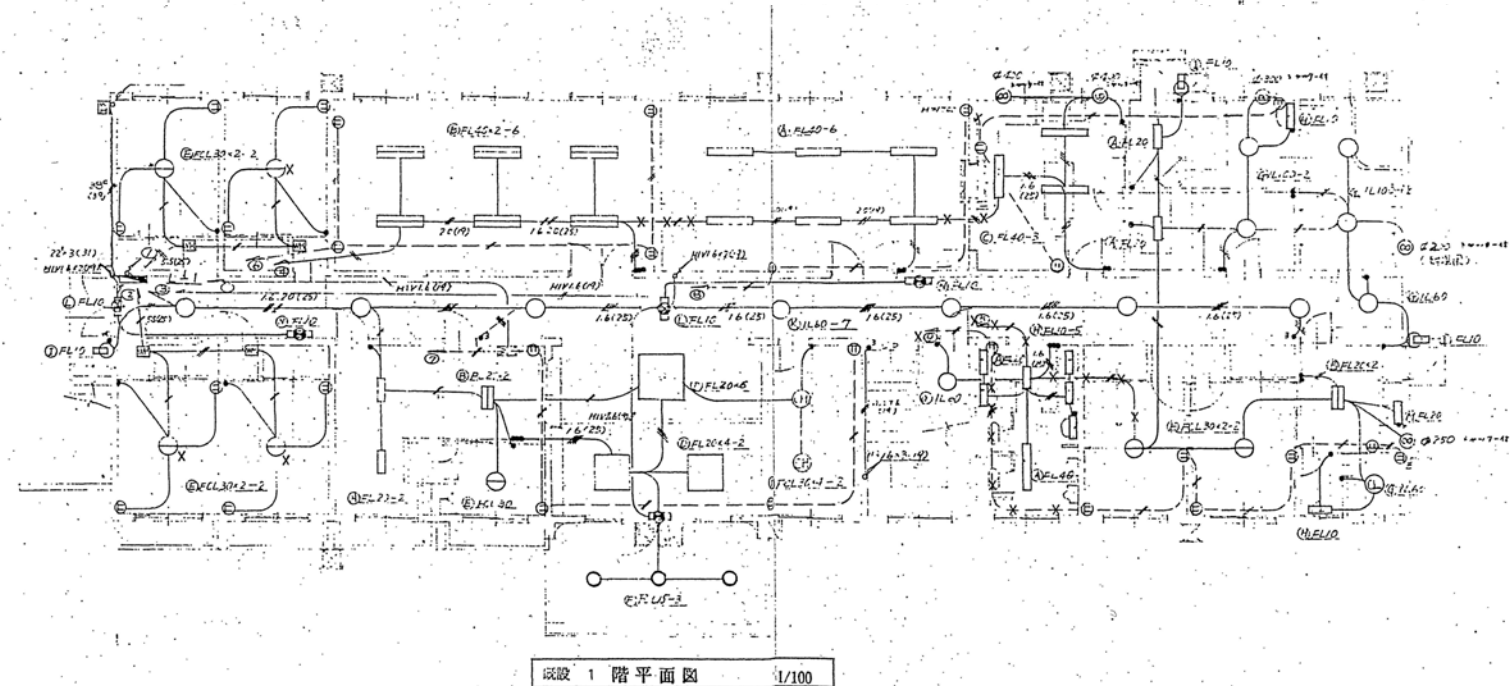


配線器具・照明器具 取替工事				
記号	名称	個数	1F	2F
⊖	埋込型コンセント	2P15A x 2	22	36
⊖2E		2P15A x 2,E	1	1
●	埋込タンブラースイッチ		10	16
●●		1P15A x 2	2	1
●●●		1P15A x 3	3	2
●3		3W15A x 1	3	—
●●3		1P15Ax1-3W15Ax1	—	1

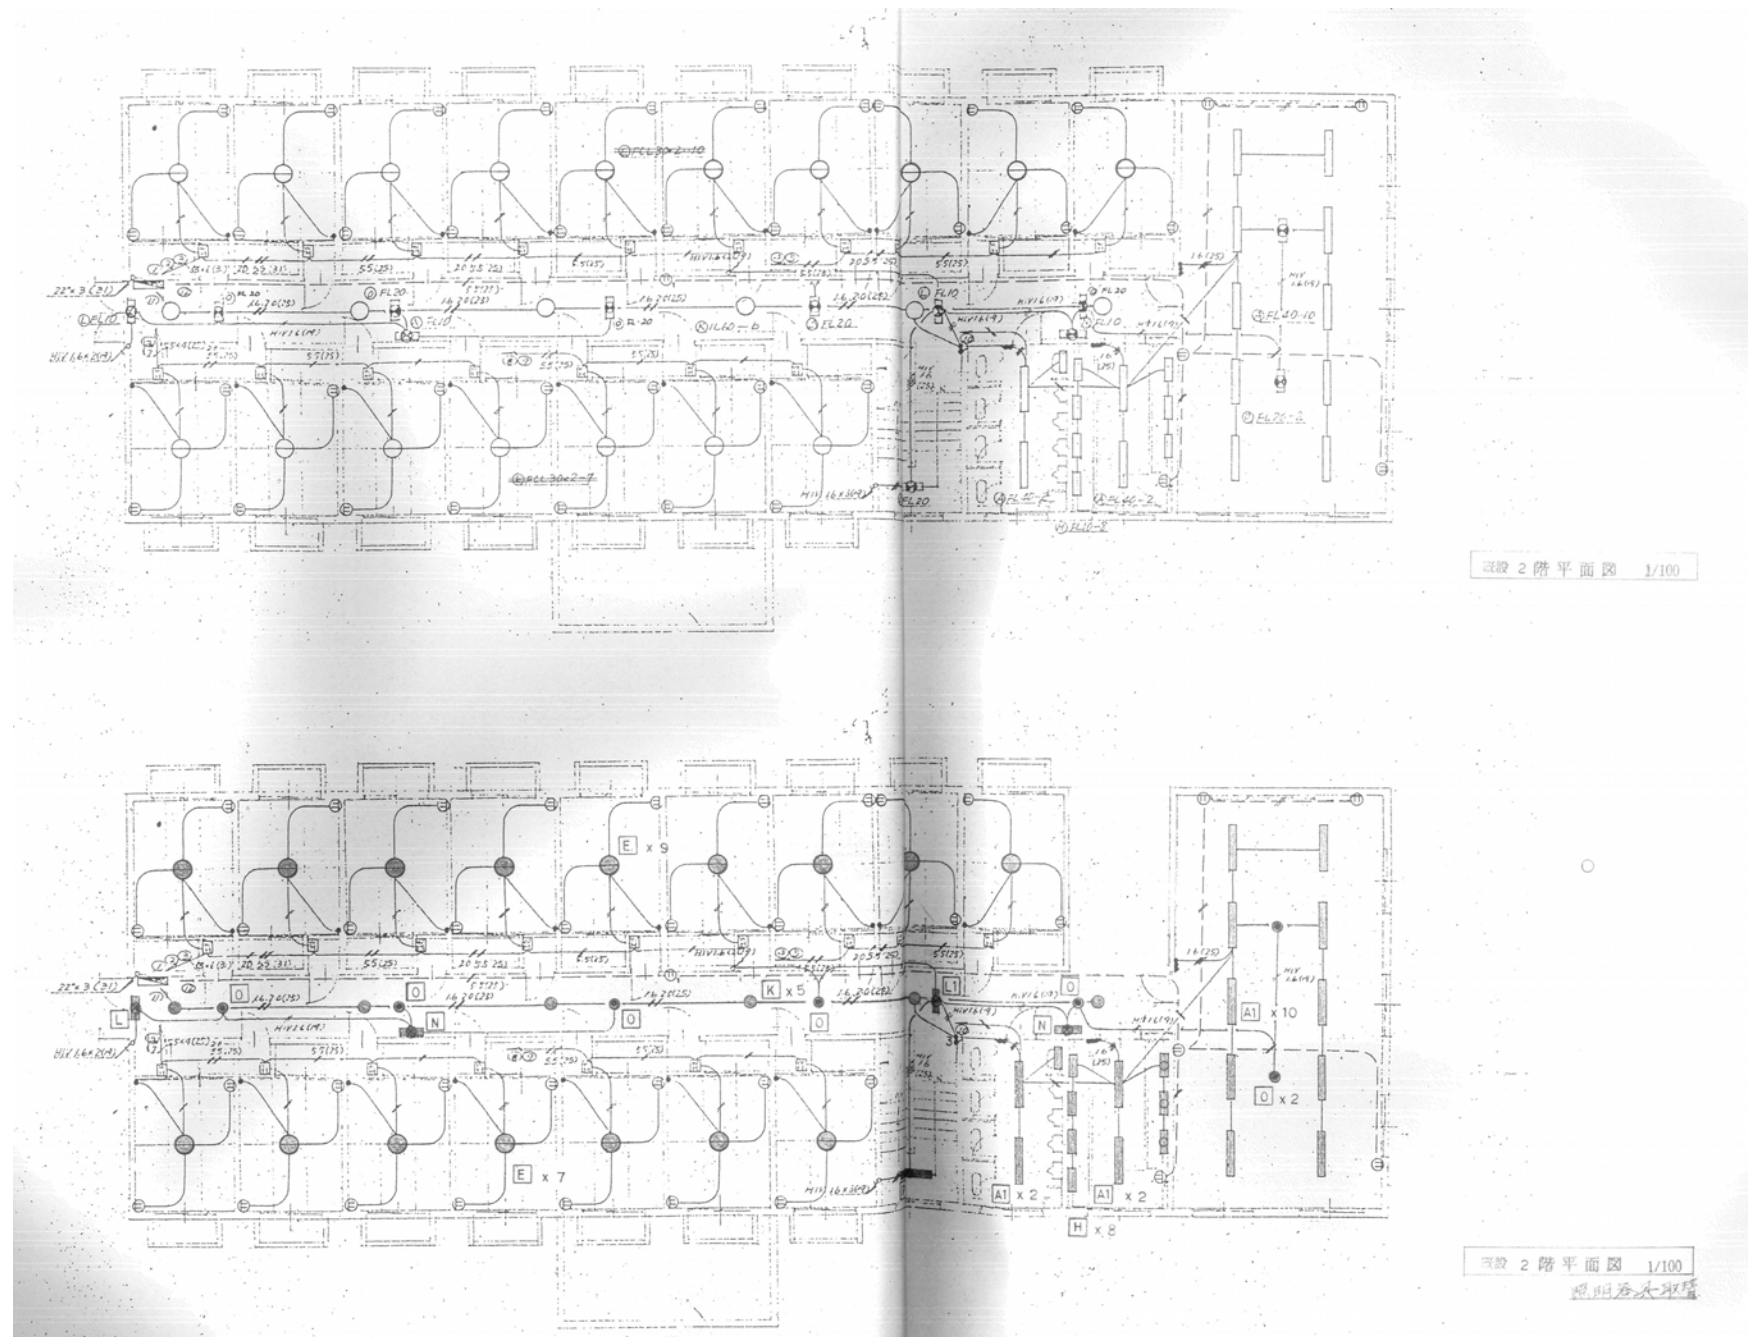


設計変更年月日								工事名	旧騎手会館他解体工事	縮 A1版：1/100 尺 A3版：1/200	佐賀県競馬組合	図面番号 JE-07
	1回	年	月	日								
	2回	年	月	日								
	3回	年	月	日								
								図面名	【騎手会館A】2階電灯・コンセント配線図	設計	1級建築士登録 第 号	

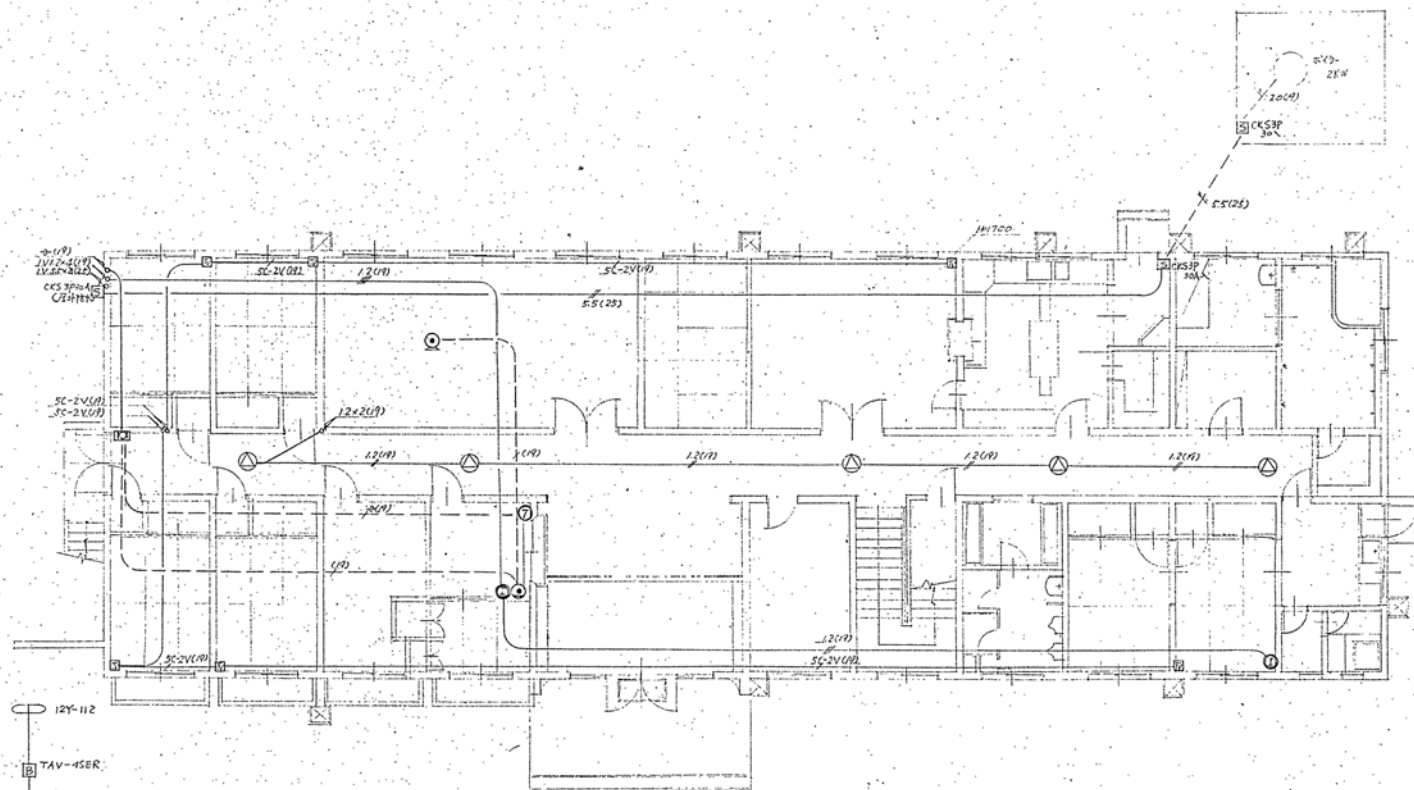

凡 例		
○	電話用アンプ	増設
○		フロー・ロケーション
□	保 安 器	2P
○	インターホン	(別途)
○	スピーカ	天井埋込 16mm
□	ブラスター	110V VHF 兼用
□	分 配 器	4 分岐
□	集 合 器	2 分岐
□	アンテナ	110V VHF
□	混合器	110V VHF
□	変電機	
□	アンプ	110V VHF

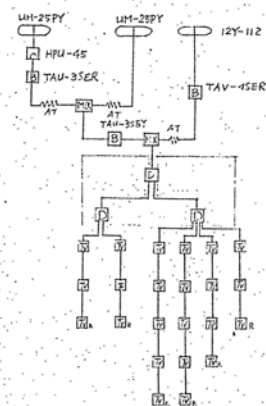


1 階平面図 S1: 100

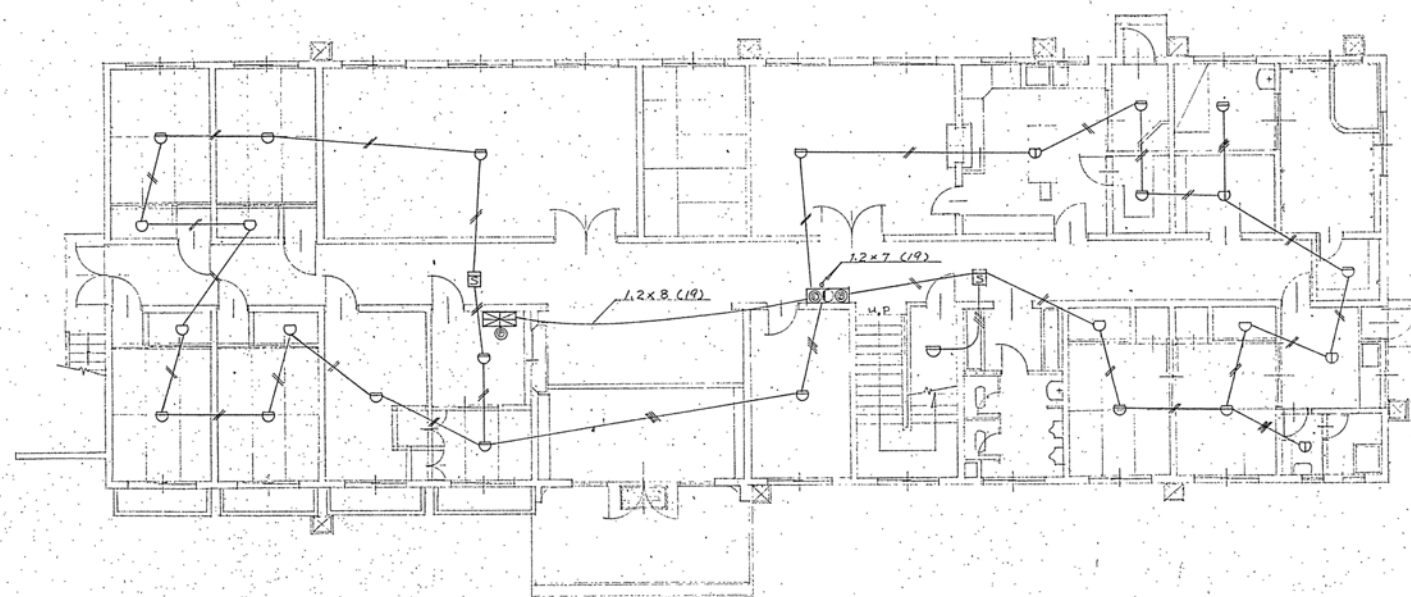


1 階平面図 S1: 100

	設計変更年月日						工 事 名	旧騎手会館他解体工事	縮 A1版: 1/100 尺 A3版: 1/200	佐賀県競馬組合	図 面 番 号
	1 回	年	月	日							
	2 回	年	月	日							
	3 回	年	月	日							
							図 面 名	【騎手会館 A】1 階 動力・弱電・火災報知設備図	設 計	1 級建築士登録 第 号	JE-08

 


註：圖中括記なき配管配線は1.2mm²(19)とする。

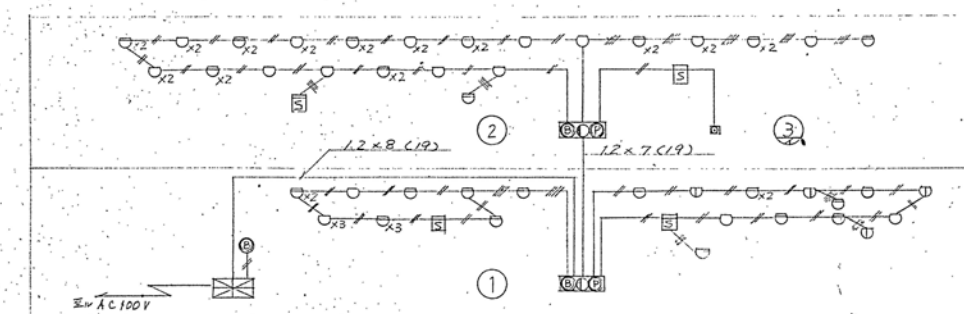



電線路系統図

	設計変更年月日							工事名	旧騎手会館他解体工事	縮 A1版：1/100 尺 A3版：1/200	佐賀県競馬組合	図面番号 JE-09
	1 回 年 月 日							図面名	【騎手会館 A】2 階 動力・弱電・火災報知設備図	設 計	1 級建築士登録 第 号	
	2 回 年 月 日											
	3 回 年 月 日											


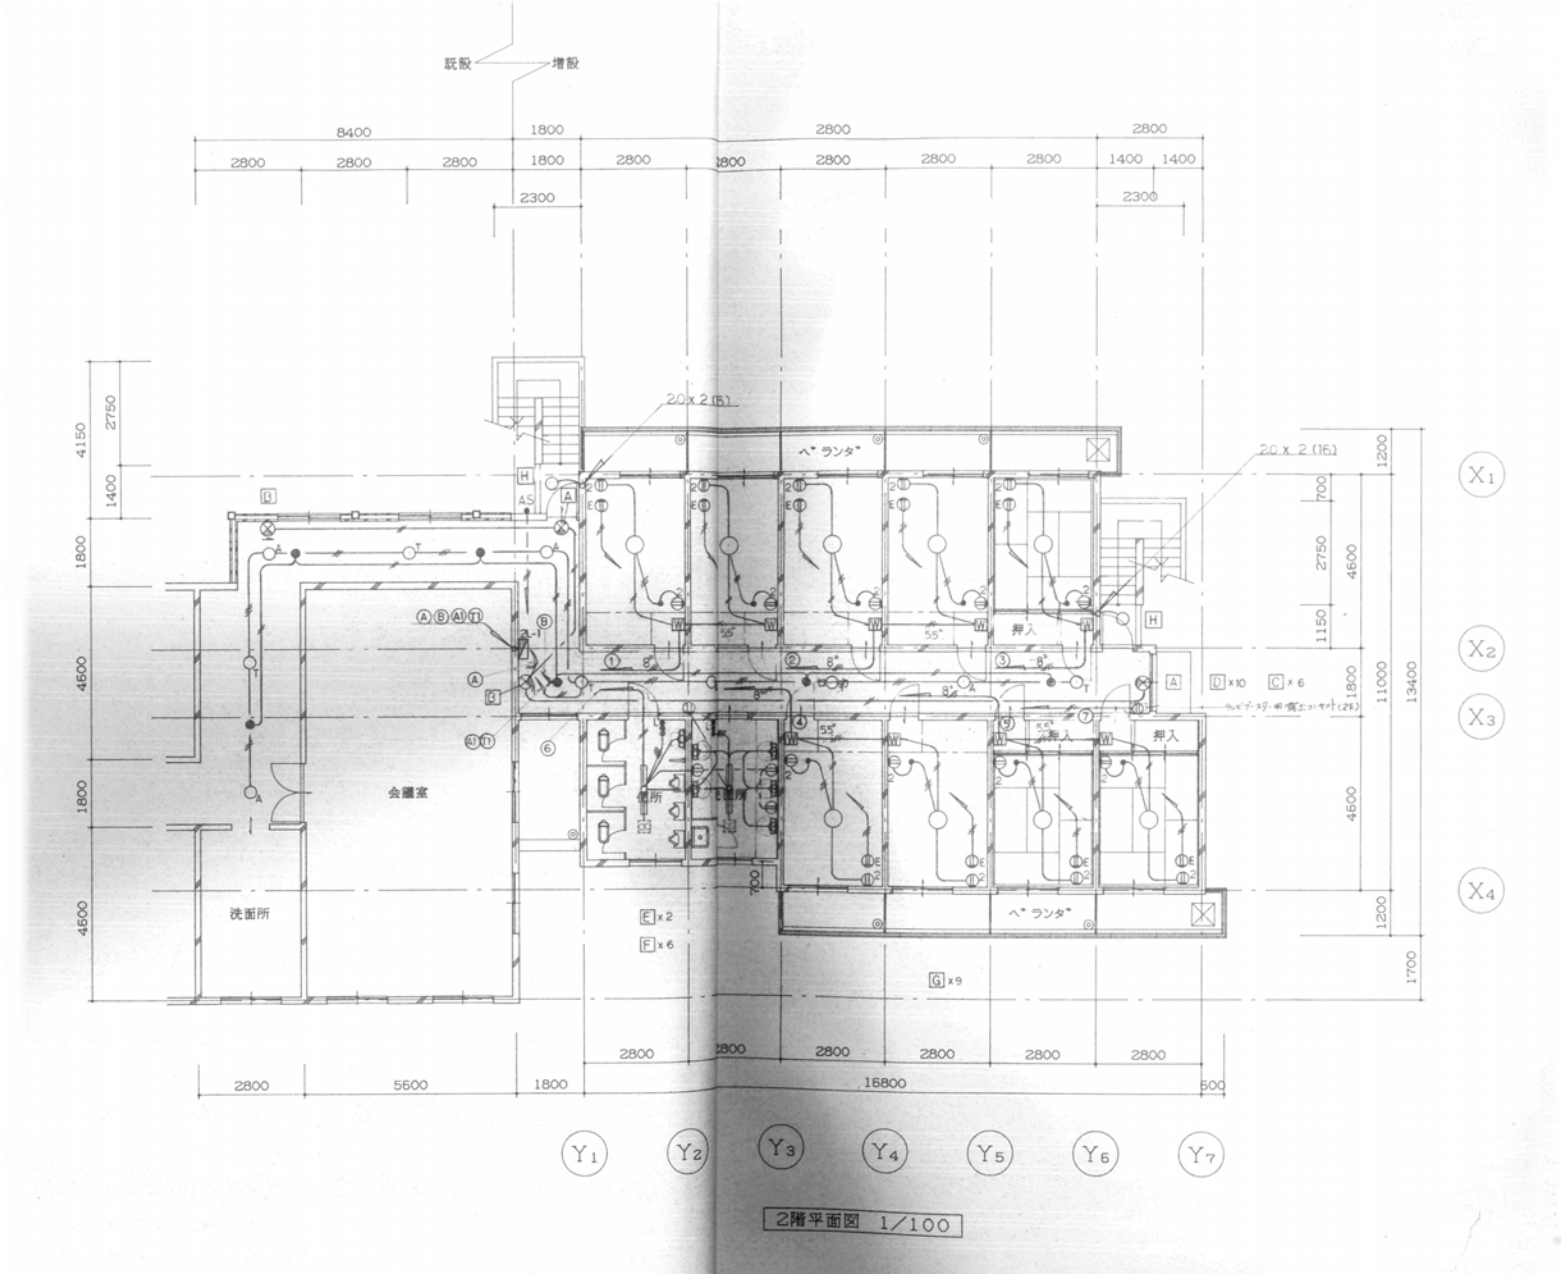


		設計変更年月日						工事 名	旧騎手会館他解体工事	縮 尺 A1版：1/100 A3版：1/200	佐賀県競馬組合	図 面 番 号 JE-11
		1回	年	月	日							
		2回	年	月	日							
		3回	年	月	日							
								図面 名	【騎手会館B】2階電灯・コンセント設備図	設 計	1級建築士登録 第 号	

 
A	FL 20W-1	BT 付	B	FL 10W-1	BT 付	-C	IL 13W	BT 付
								
D	FDL 18W-1		E	FL 40W-1		F	FL 10W-1	
								
G	FCL 40W + 30W		H	FDL 18W		I	IL 25W	
								
J	IL 60W wp		K	FCL 40W-1 wp		L	FL 40W-1 wp	
								
M	IL 60W wp							
								

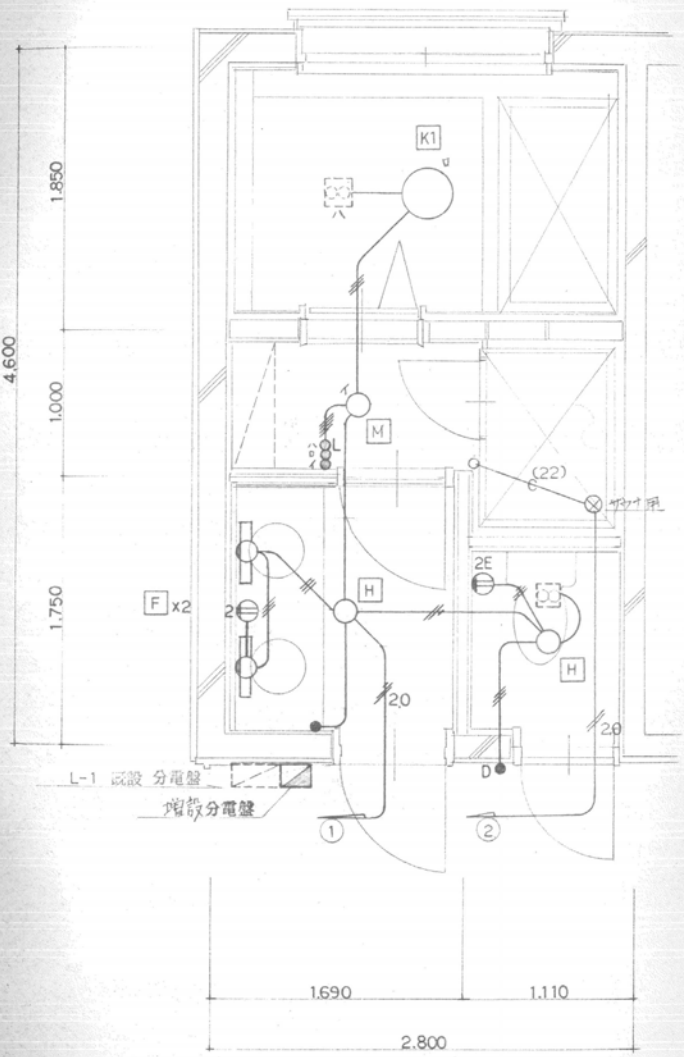


女子用サウナ室 1/25

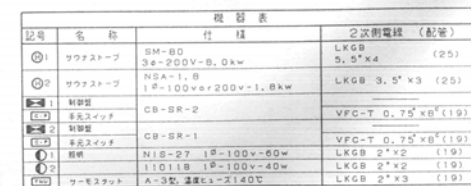 



	設計変更年月日							工事名	旧騎手会館他解体工事	縮 A1版：1/30 尺 A3版：1/60	佐賀県競馬組合	図面番号 JE-13
	1回 年 月 日											
	2回 年 月 日											
	3回 年 月 日											
								図面名	【騎手会館A】男子サウナ・浴室電灯コンセント設備図	設 計	1級建築士登録 第 号	

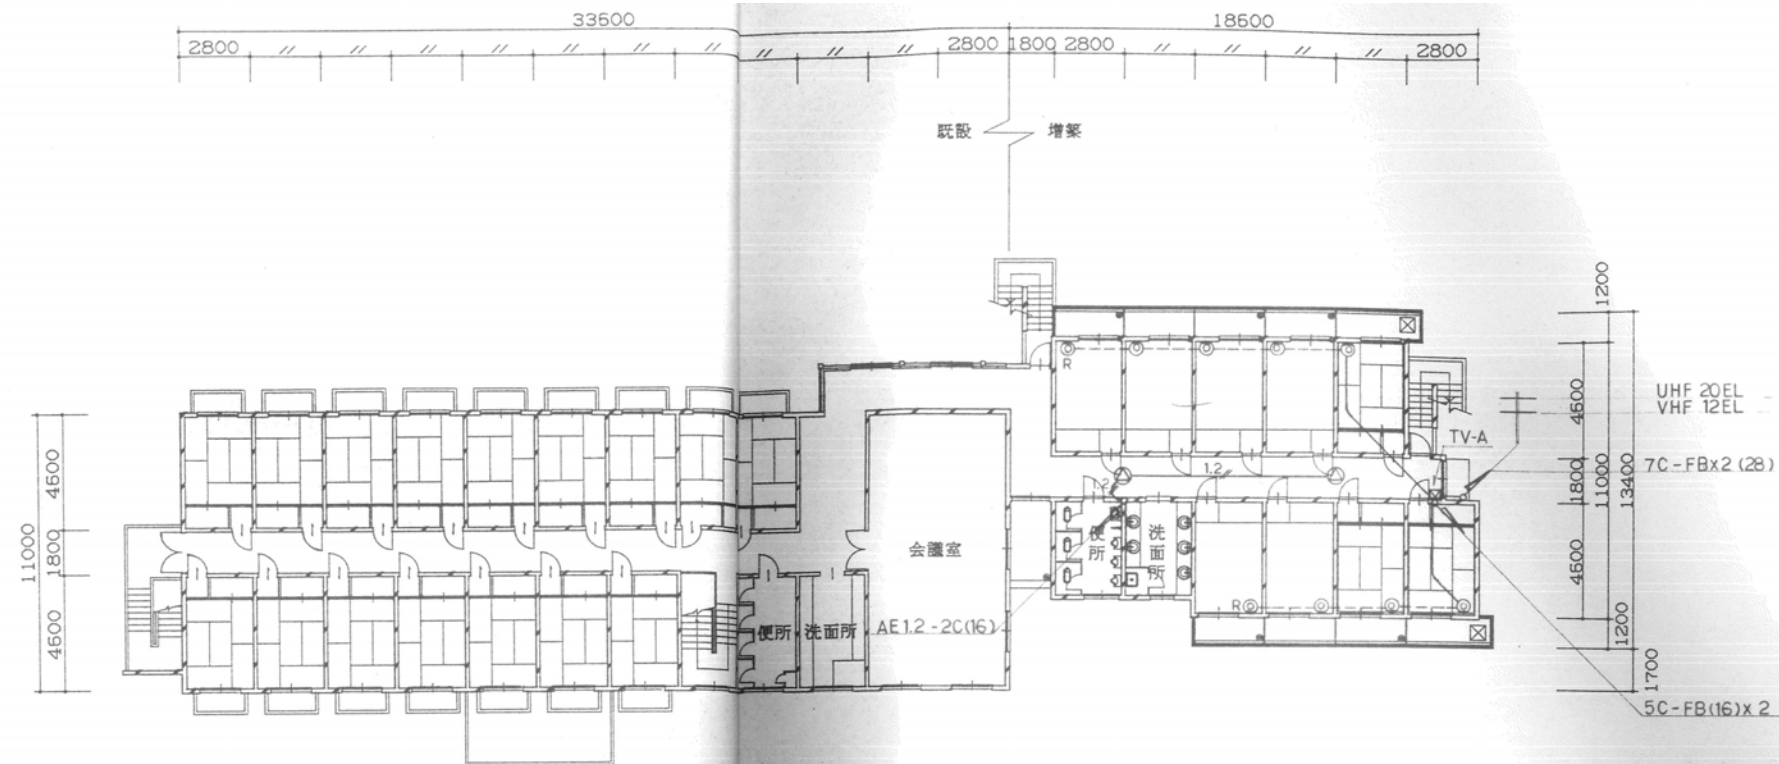



2階平面図 1/150

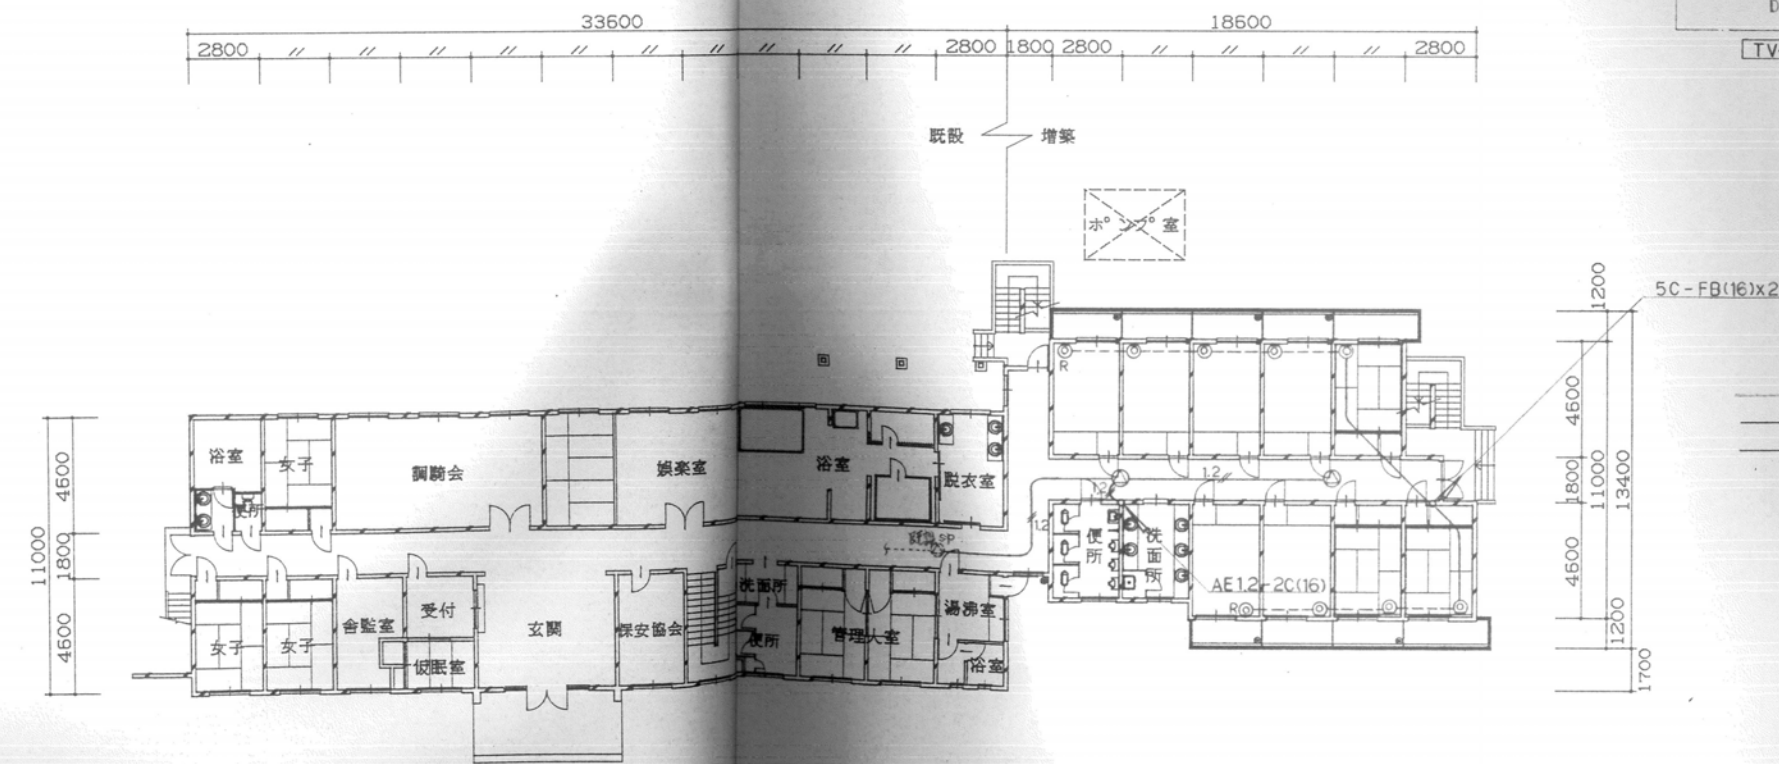

1階平面図 1/150

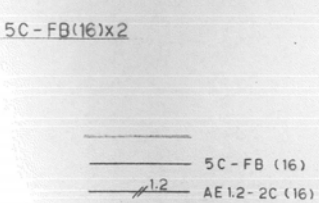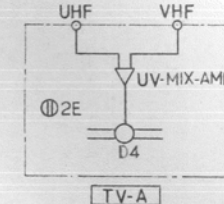

	設計変更年月日									工 事 名	旧騎手会館他解体工事	縮 尺	A1版：1/150 A3版：1/300	佐賀県競馬組合		図 面 番 号 JE-14
	1回	年	月	日												
	2回	年	月	日												
	3回	年	月	日												
											図 面 名	【騎手会館】テレビ共聴設備図	設 計	1級建築士登録 第 号		

  



記号	名称	備考
	火災報知用受信機	P-1-5L
	総合機	埋込型 BLP内蔵
① (2)	差動式 スポット 感知器	2種 (既設)
④ (5)	定温式	1種 防水型 ()
⑦ (8)	定温式	1種 特殊 ()
⑫ (13)	煙感知器	2種 ()
⑬ (14)	警 鈴 P	DC 24V 150mA ()
⑭ (15)	表示灯	DC 24V 20mA ()
⑰ (18)	発信機 P-1	DC 30V 3A ()
	配管 配線	AE 0.9-4C (16)
	立上り 立下り	
⑩	警 報 区域番号	① ~ ⑤
	防火戸制御盤	3L
⑪	防火戸リリース	(別途)
⑬	煙感知器	3種

避離口誘導灯
通路誘導灯

L SH1-FSF10-201
N ST1-FPF13-101
L1 SH1-FSF11-201


建基型照明器具

O K1-IRS2-J13
P K1-FSS4-401

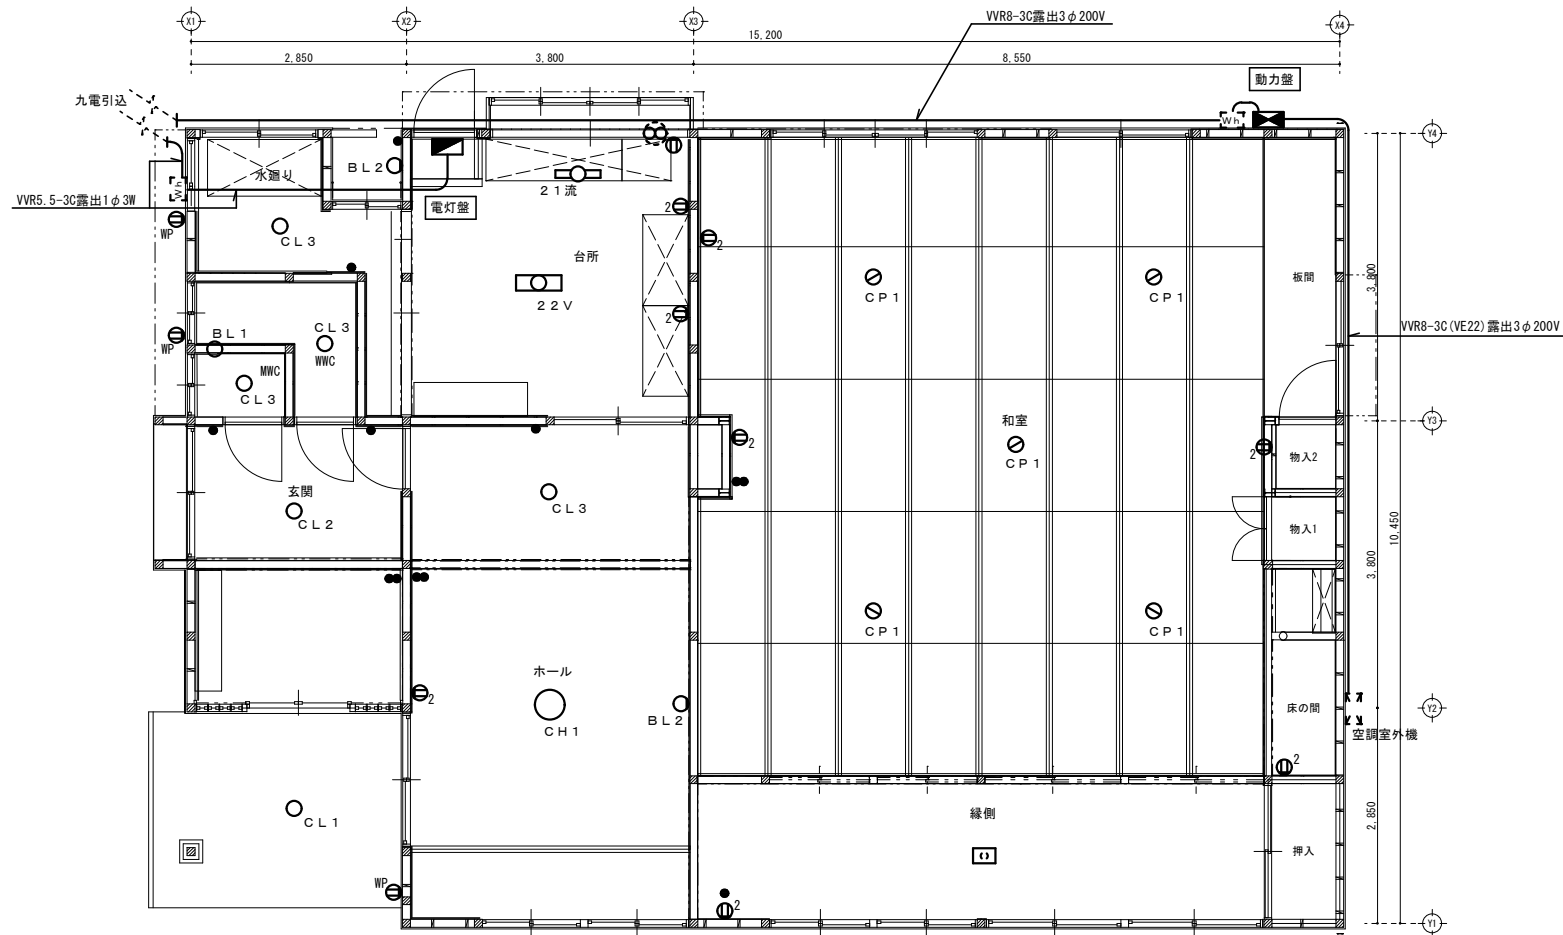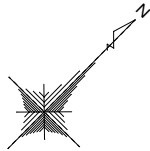


競友会館平面図 1/50

凡例 全数撤去処分		
記号	名称・規格	数量
	九電池	2
	動力壁 (樹脂) ELB3P50A*1、MCB3P30A*2	1
	電灯壁 (樹脂) ELB3P50A*1、MCB2P20A*6	1
	照明器具FL20W-1 (流元灯)	1
	照明器具FL20W-2 (直付)	1
	照明器具FCL20W-1 (直付)	1
	照明器具FCL30W-1 (直付)	1
	照明器具 1 L60W-1 (直付)	4
	照明器具FCL30W-2 (吊下)	5
	照明器具1L60W-3 (吊下)	1
	照明器具1L60W-1 (壁付)	1
	照明器具1L60W-1 (壁付)	1
	埋込スイッチP15A*1 (樹脂)	6
	埋込スイッチP15A*2 (樹脂)	3
	埋込コンセント2P15A*1 (樹脂)	1
	埋込コンセント2P15A*2 (樹脂)	8
	埋込コンセント2P15A*2 (防水)	3
	引掛スイッチ	1

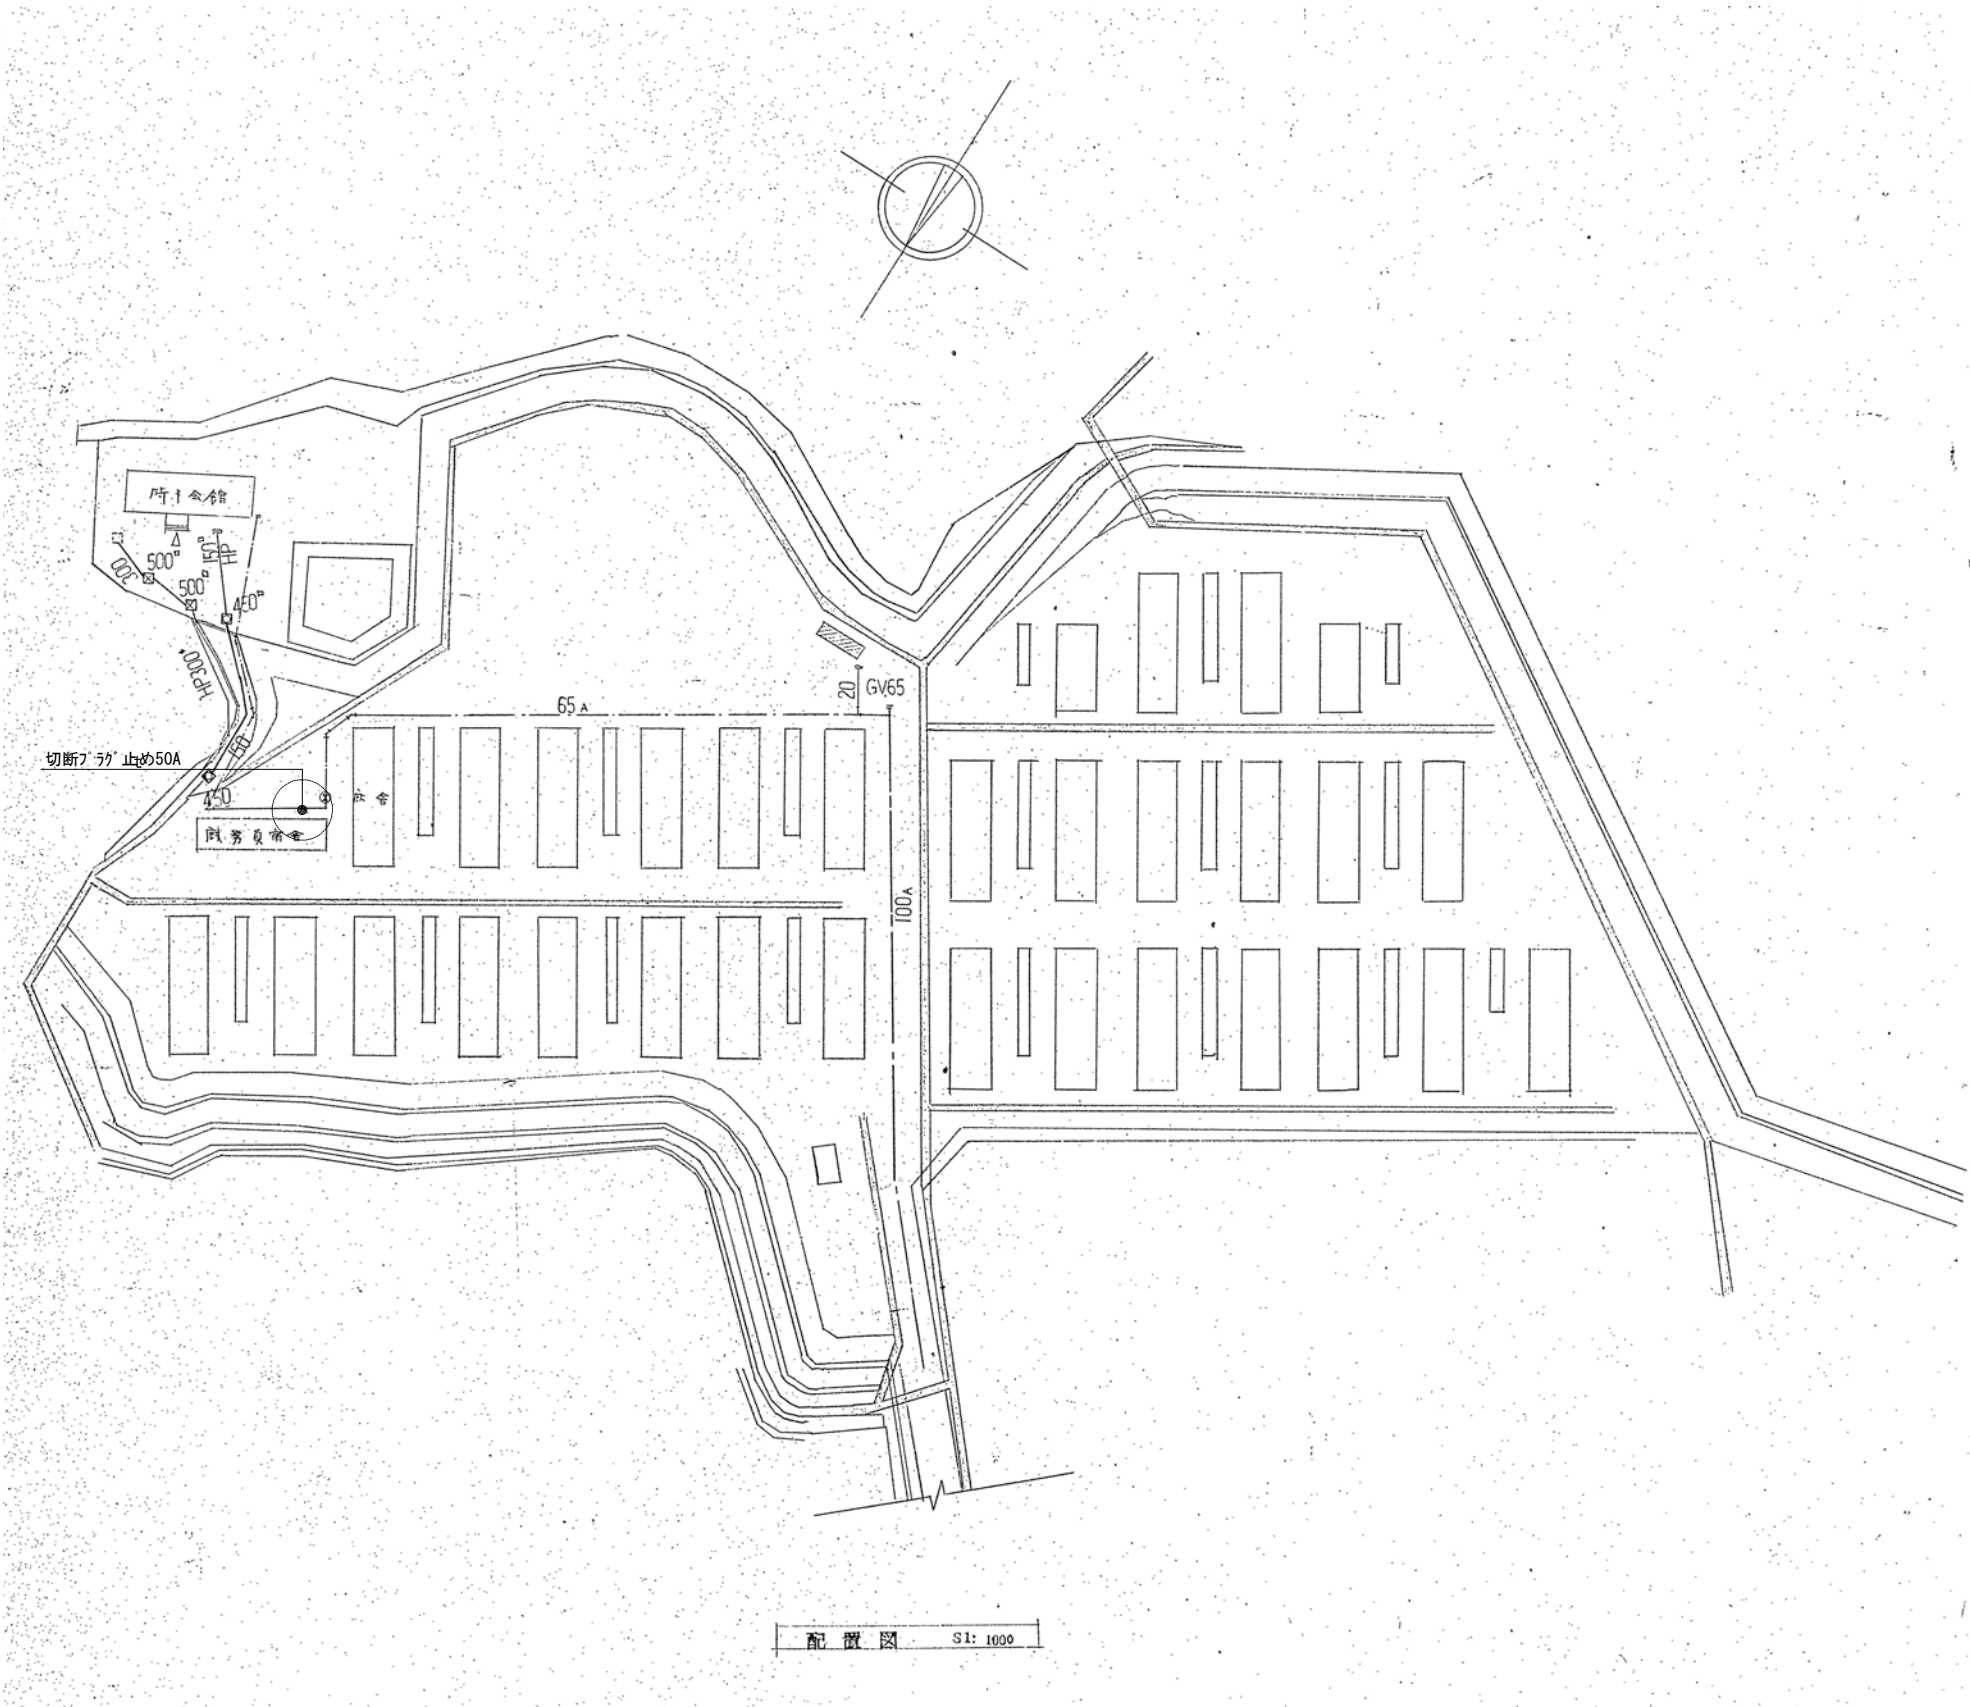

		設計変更年月日						工事名 図面名	旧騎手会館他解体工事 【騎手会館A】機械設備配置図	縮 小 A1版：1/1000 A3版：1/2000	佐賀県競馬組合 1級建築士登録 第 号	図面番号 JM-01
	1回	年	月	日								
	2回	年	月	日								
	3回	年	月	日								

温水ボイラー	セキショル・198kw・2.72m2・バーナー	1 基
	煙突200Φ×6m 870kg	
膨張タンク	300L 架台3.0mH 200kg	1 基
オイルタンク	500L 架台1.0mH 160kg	1 基

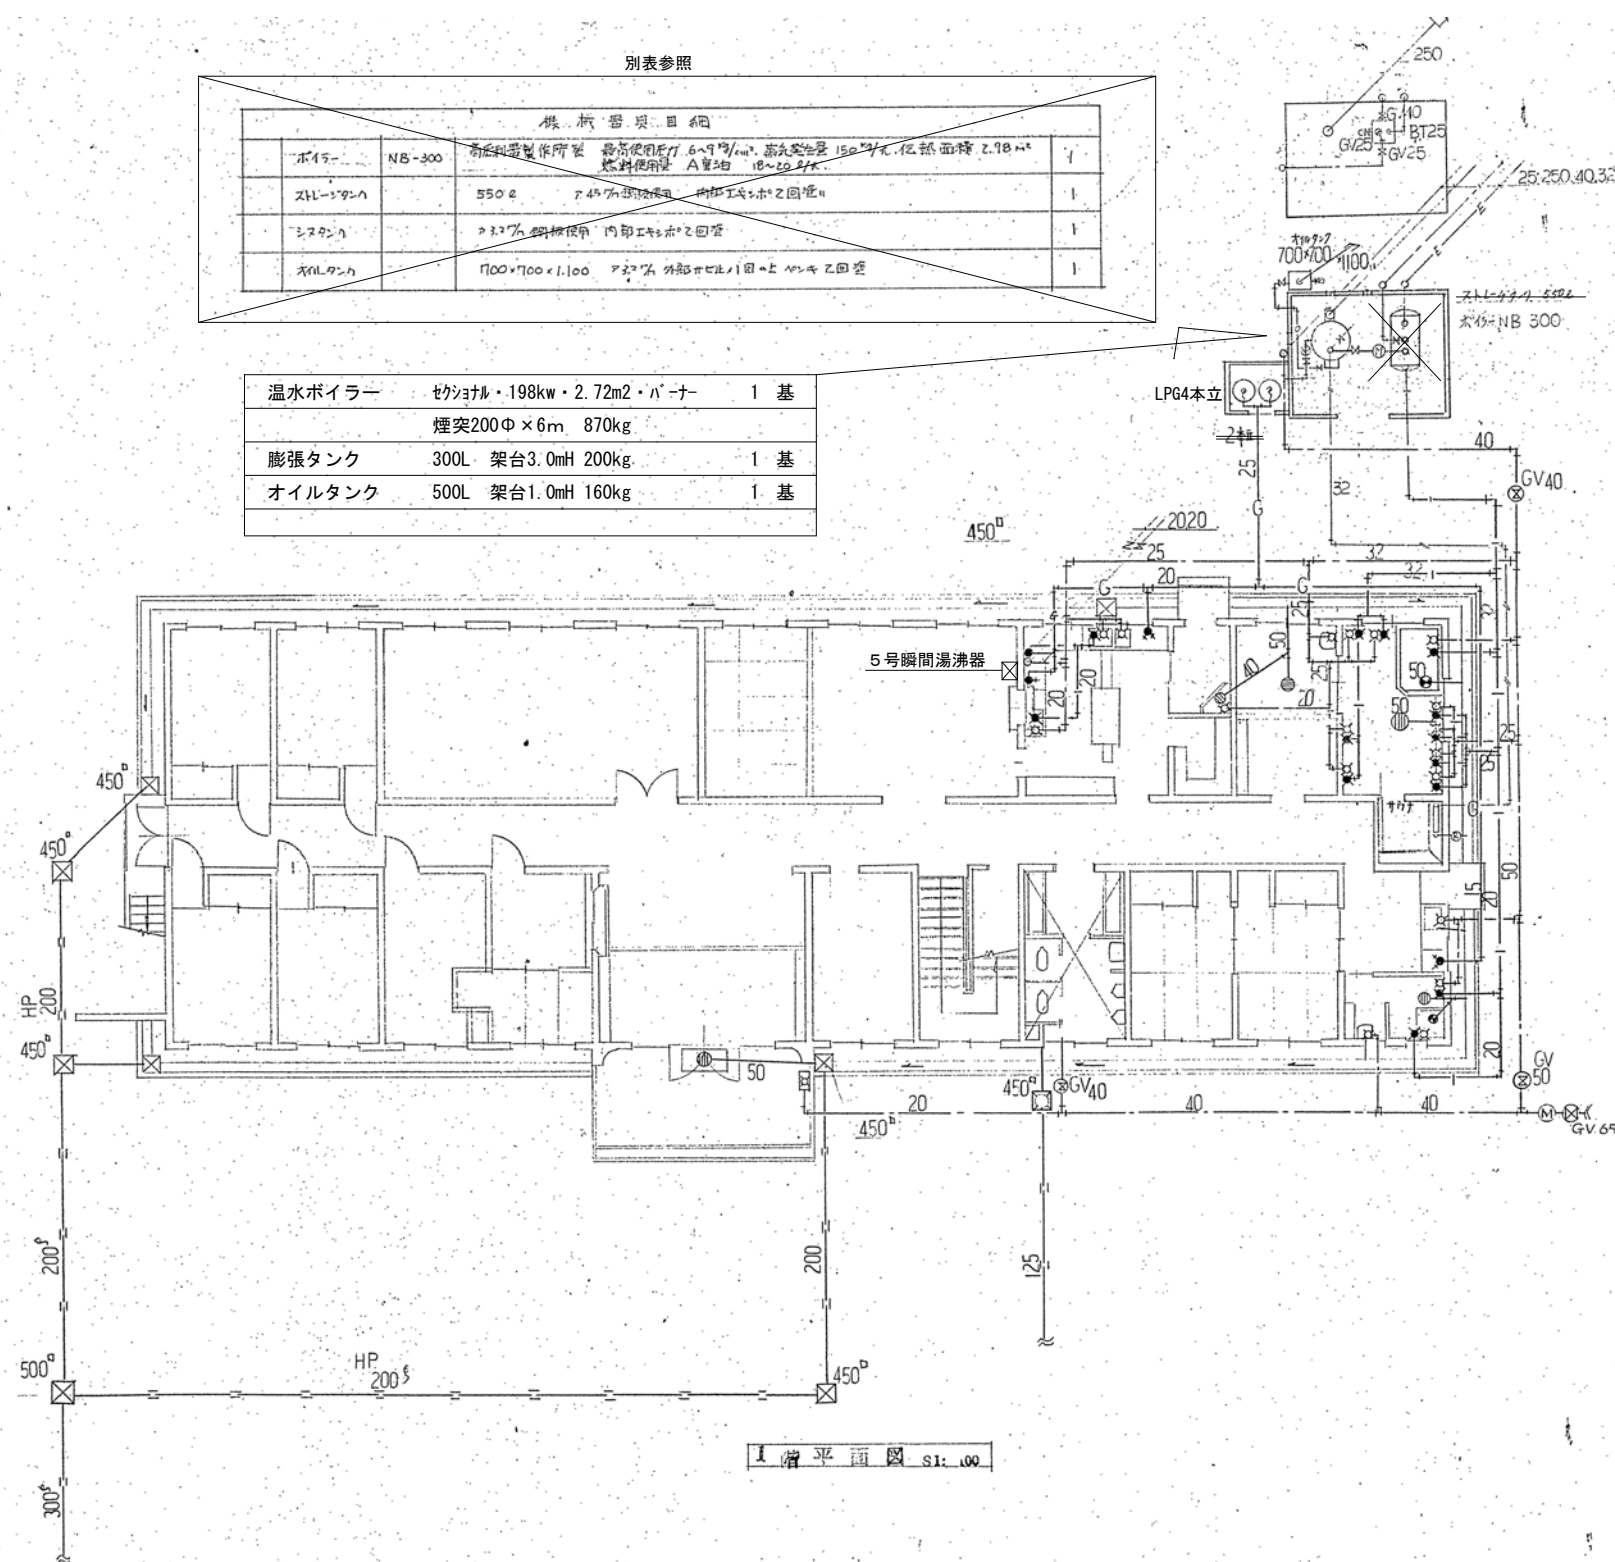

距铁墙平面图 S1:100

- ※ 機械設備項目で露出の器具機器は撤去処分を行う。
- ※ 屋外地中配管及び建物埋設配管は残置とし、露出・インペイ配管は撤去処分を行う。



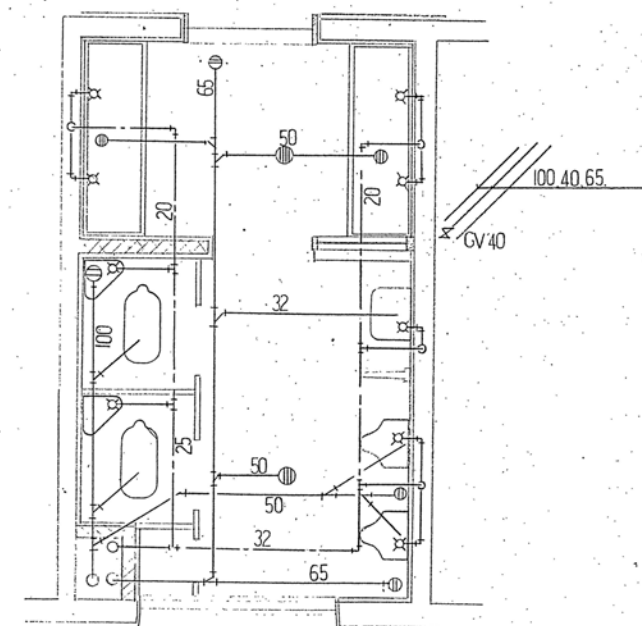


圖 9 所便階 1:30

 


※ 機械設備項目で露出の器具機器は撤去処分を行う。

※ 屋外地中配管及び建物埋設配管は残置とし、露出・インペ配管は撤去処分を行う。

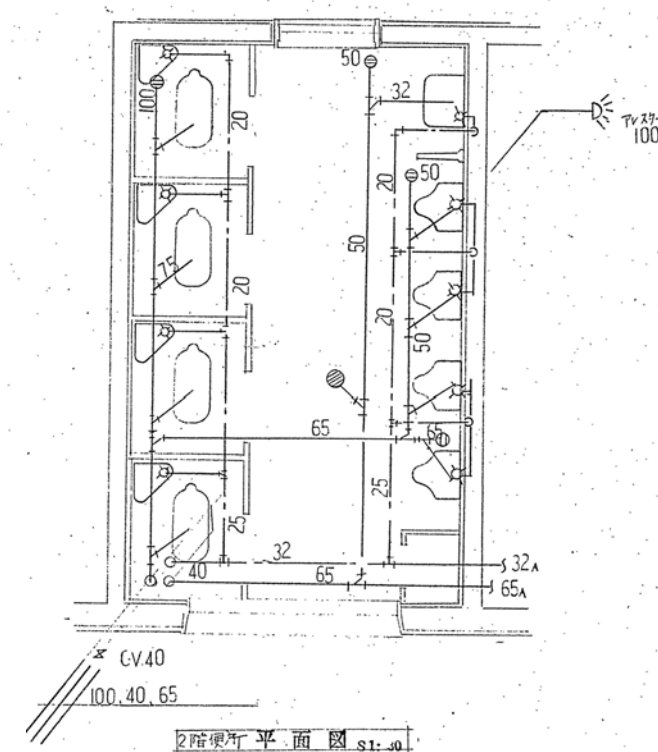

	設計変更年月日							工事名	旧騎手会館他解体工事	縮 A1版：1/100, 1/30 尺 A3版：1/200, 1/60	佐賀県競馬組合	図面番号 JM-03
	1 回 年 月 日							図面名	【騎手会館 A】2 階給排水設備図	設計	1 級建築士登録 第 号	
	2 回 年 月 日											
	3 回 年 月 日											

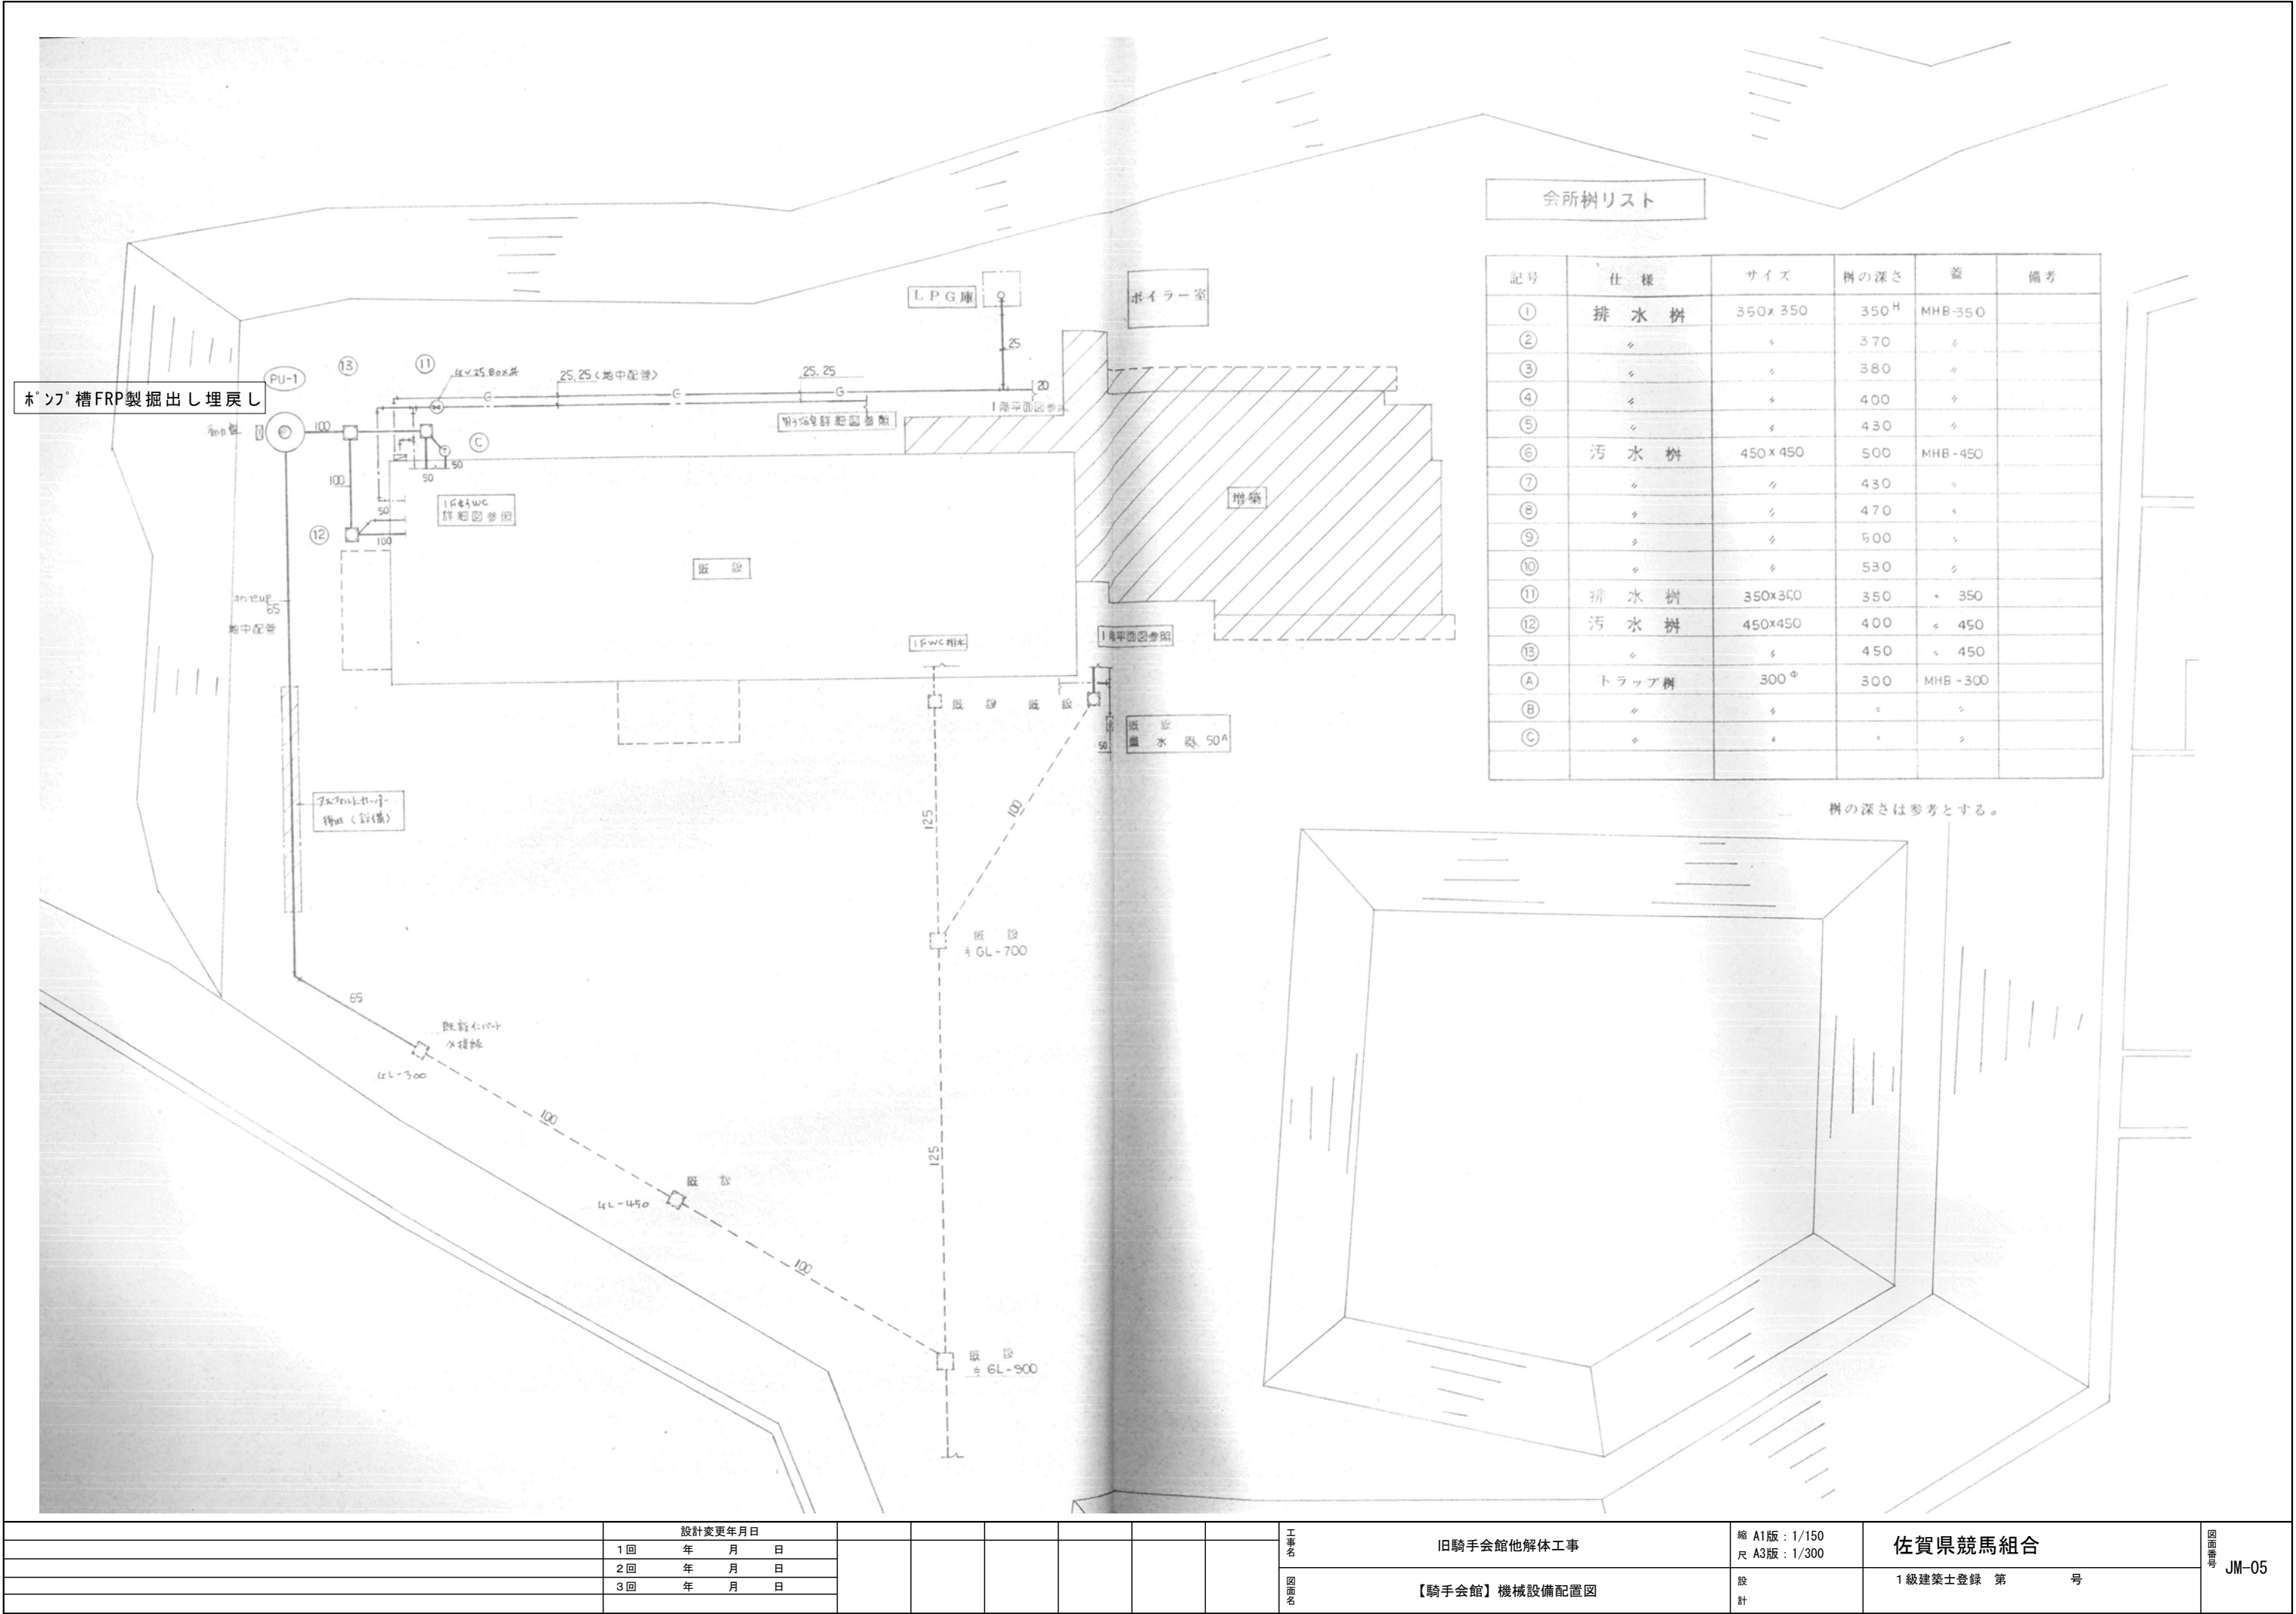

会所樹リスト

記号	仕 様	サイズ	樹の深さ	蓋	備考
①	排 水 樹	350x 350	350 ^H	MHB-350	
②	〃	〃	370	〃	
③	〃	〃	380	〃	
④	〃	〃	400	〃	
⑤	〃	〃	430	〃	
⑥	汚 水 樹	450 x 450	500	MHB-450	
⑦	〃	〃	430	〃	
⑧	〃	〃	470	〃	
⑨	〃	〃	500	〃	
⑩	〃	〃	530	〃	
⑪	排 水 樹	350x350	350	〃 350	
⑫	汚 水 樹	450x450	400	〃 450	
⑬	〃	〃	450	〃 450	
A	トラップ樹	300 ^Φ	300	MHB-300	
B	〃	〃	〃	〃	
C	〃	〃	〃	〃	

樹の深さは参考とする。

L P G 庫
LP6集合装置 4 本立

U字溝 400巾 (2.71.1.1高)
(設備工事)

ボイラー室

既 設
指 針 観 測 管

詳細図参照

寮 室
(配管ピット)

寮 室

散水栓 T27-13
Box 共

GV20 JIS10K
(バルブ Box)

20 地中配管

詳細図参照

寮 室

寮 室

ガス給湯器20号

地中配管


※ 機械設備項目で露出の器具機器は撤去処分を行う。
※ 屋外地中配管及び建物埋設配管は残置とし、露出・バルブ配管は撤去処分を行う。

LP6ガス集合装置2本

既 設
温 水 器 50 A

配置図参照


		設計変更年月日					工事名	旧騎手会館他解体工事	縮 A1版: 1/50 尺 A3版: 1/100	佐賀県競馬組合	図面番号 JM-06
	1回	年	月	日							
	2回	年	月	日							
	3回	年	月	日							
							図面名	【騎手会館B】給排水設備 1階平面図	設 計	1級建築士登録 第 号	

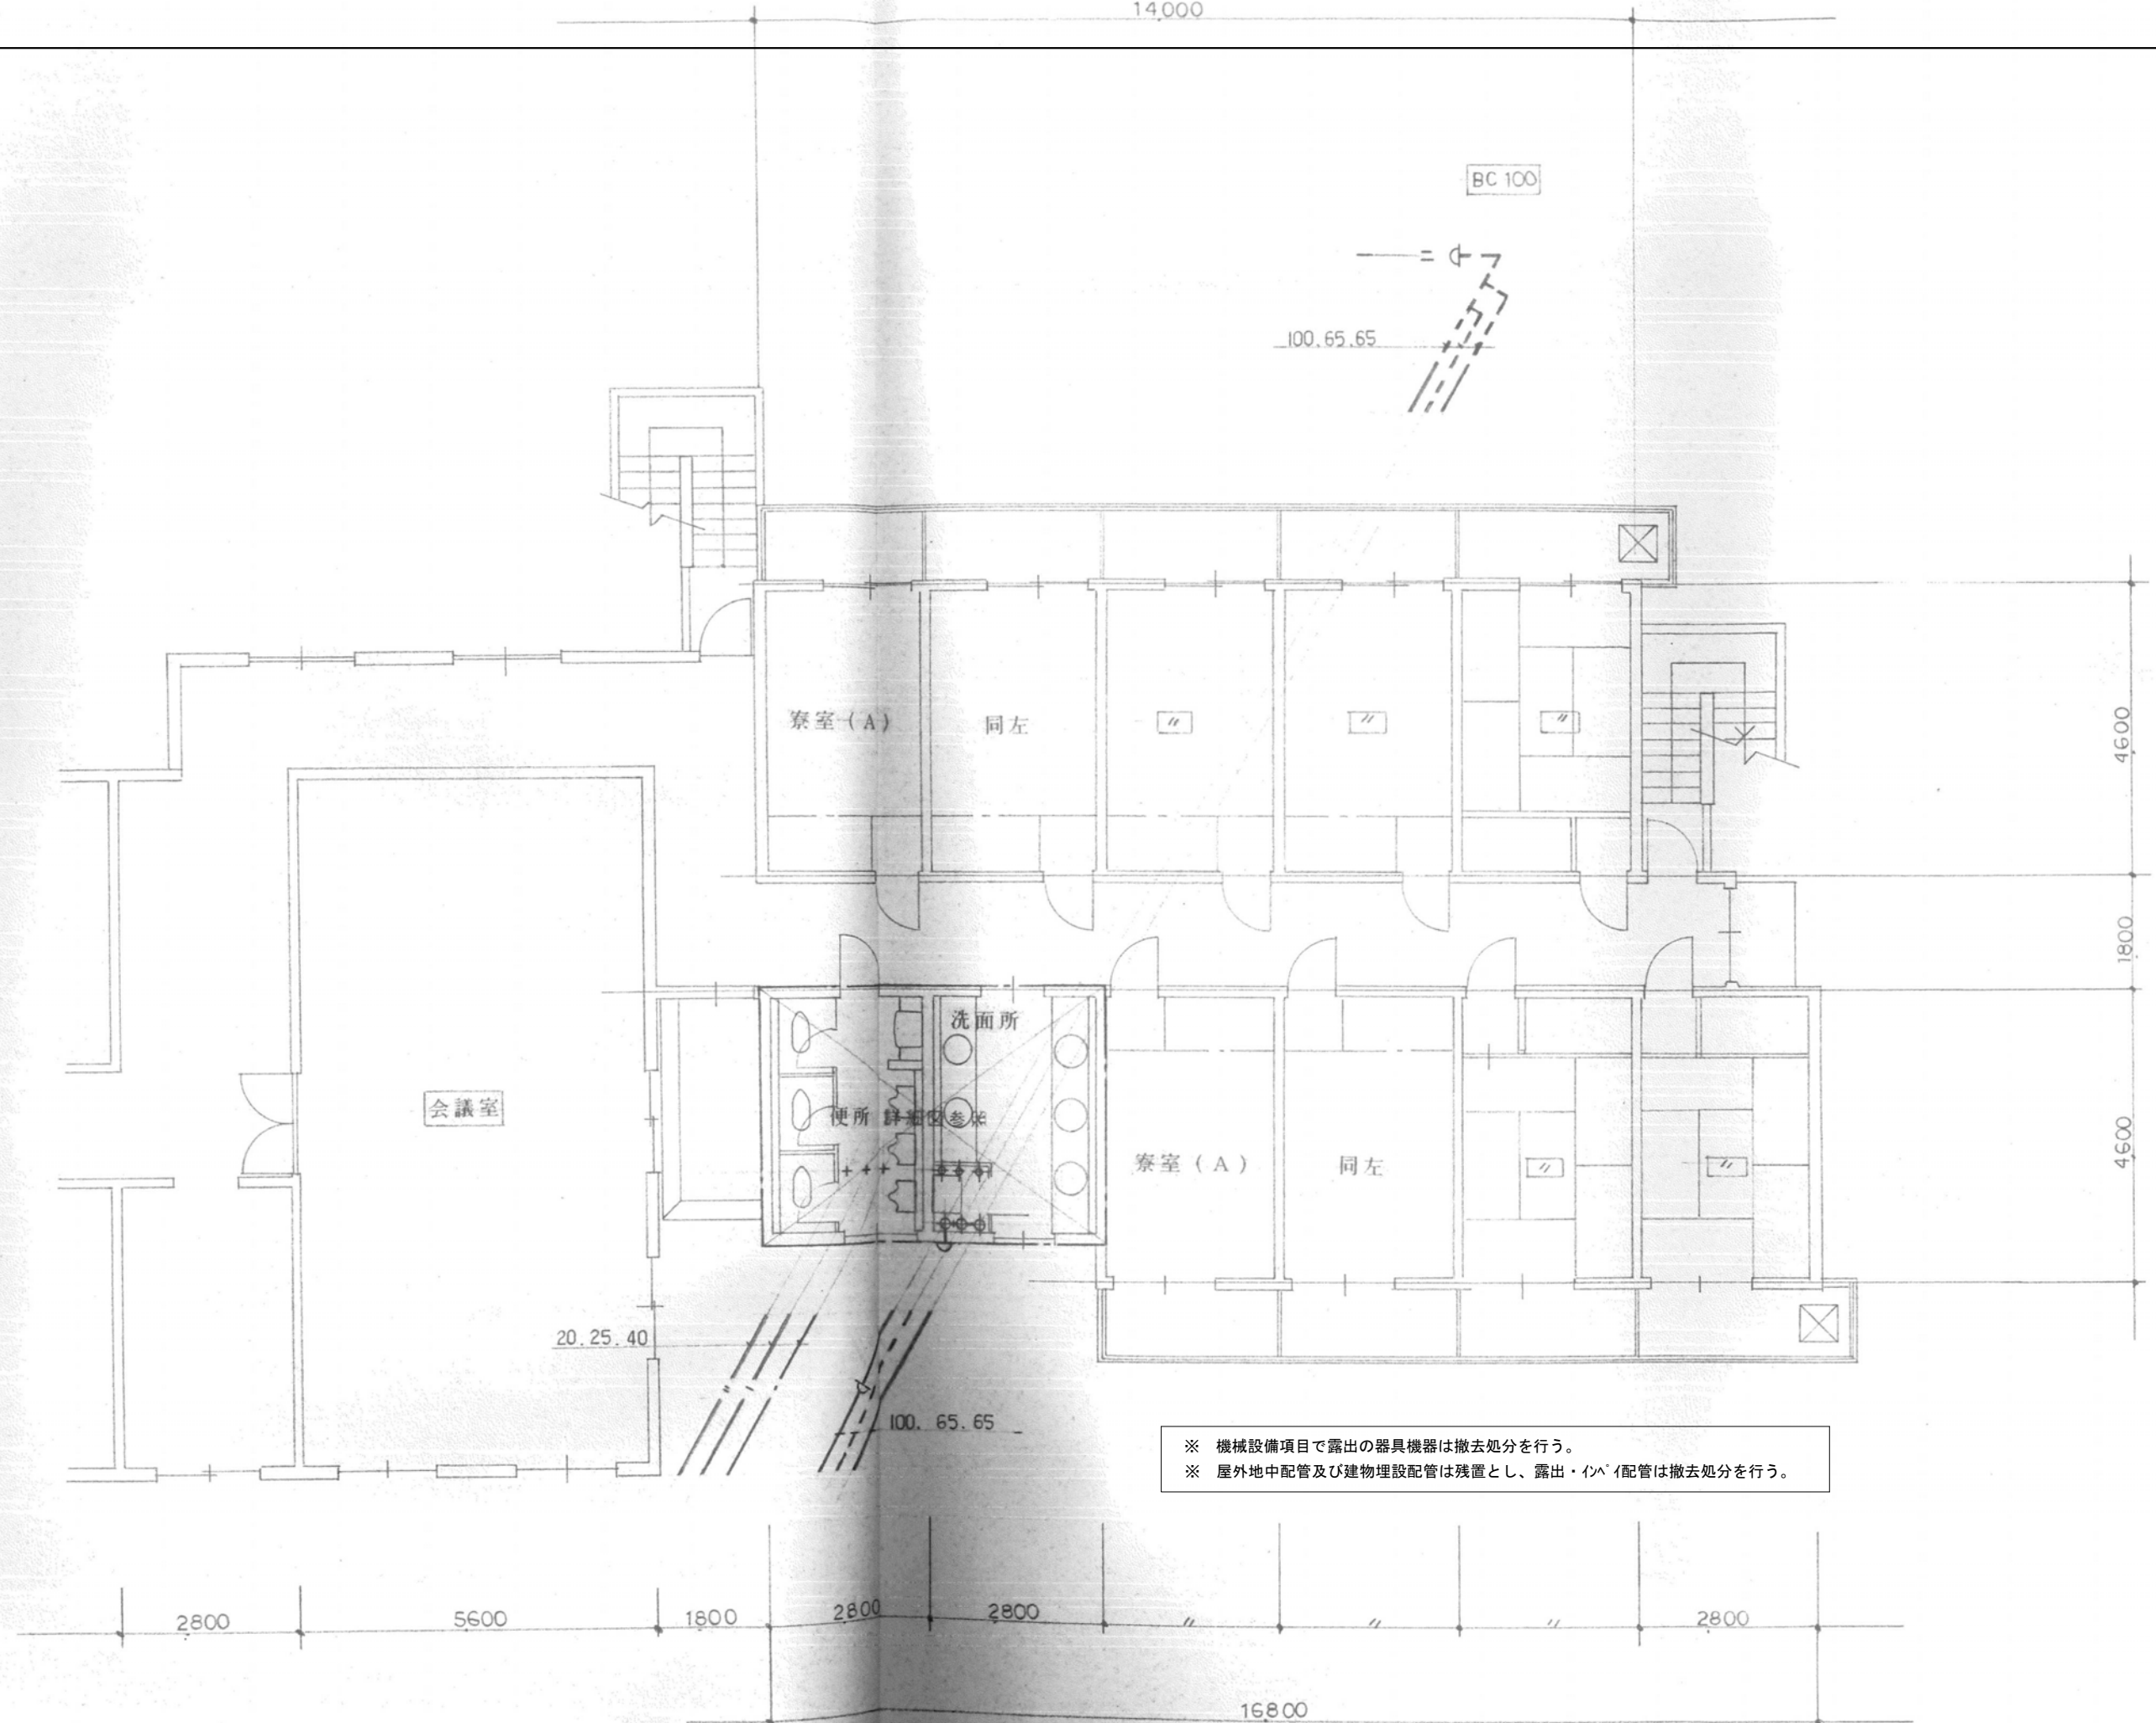


※ 機械設備項目で露出の器具機器は撤去処分を行う。
※ 屋外地中配管及び建物埋設配管は残置とし、露出・インペ配管は撤去処分を行う。

		設計変更年月日						工事名	旧騎手会館他解体工事	縮 尺 A1版：1/50 A3版：1/100	佐賀県競馬組合	図面番号 JM-07
	1回	年	月	日								
	2回	年	月	日								
	3回	年	月	日								
								図面名	【騎手会館B】給排水設備2階平面図	設計	1級建築士登録 第 号	

名 称	記 号	規 格	数 量	備 考
和 風 便 器	C750V	S570B, TS750ZS32, TS670FZS, ... YH50AY	6	
壁掛ストール小便器	U307C	TG60PN, T62-16, T64FWN	6	
はめ込洗面器	L330CFR	TL330MFS (ストール付)	2	マニトライトカラーは、 (建築工事)
はめ込洗面器	L582C	TL31AL, TL306B18, TL340CF x2, TL360B16S	10	
掃除用流し	SK22A	T23AE20, T37SN, TK22 T9RAY	2	

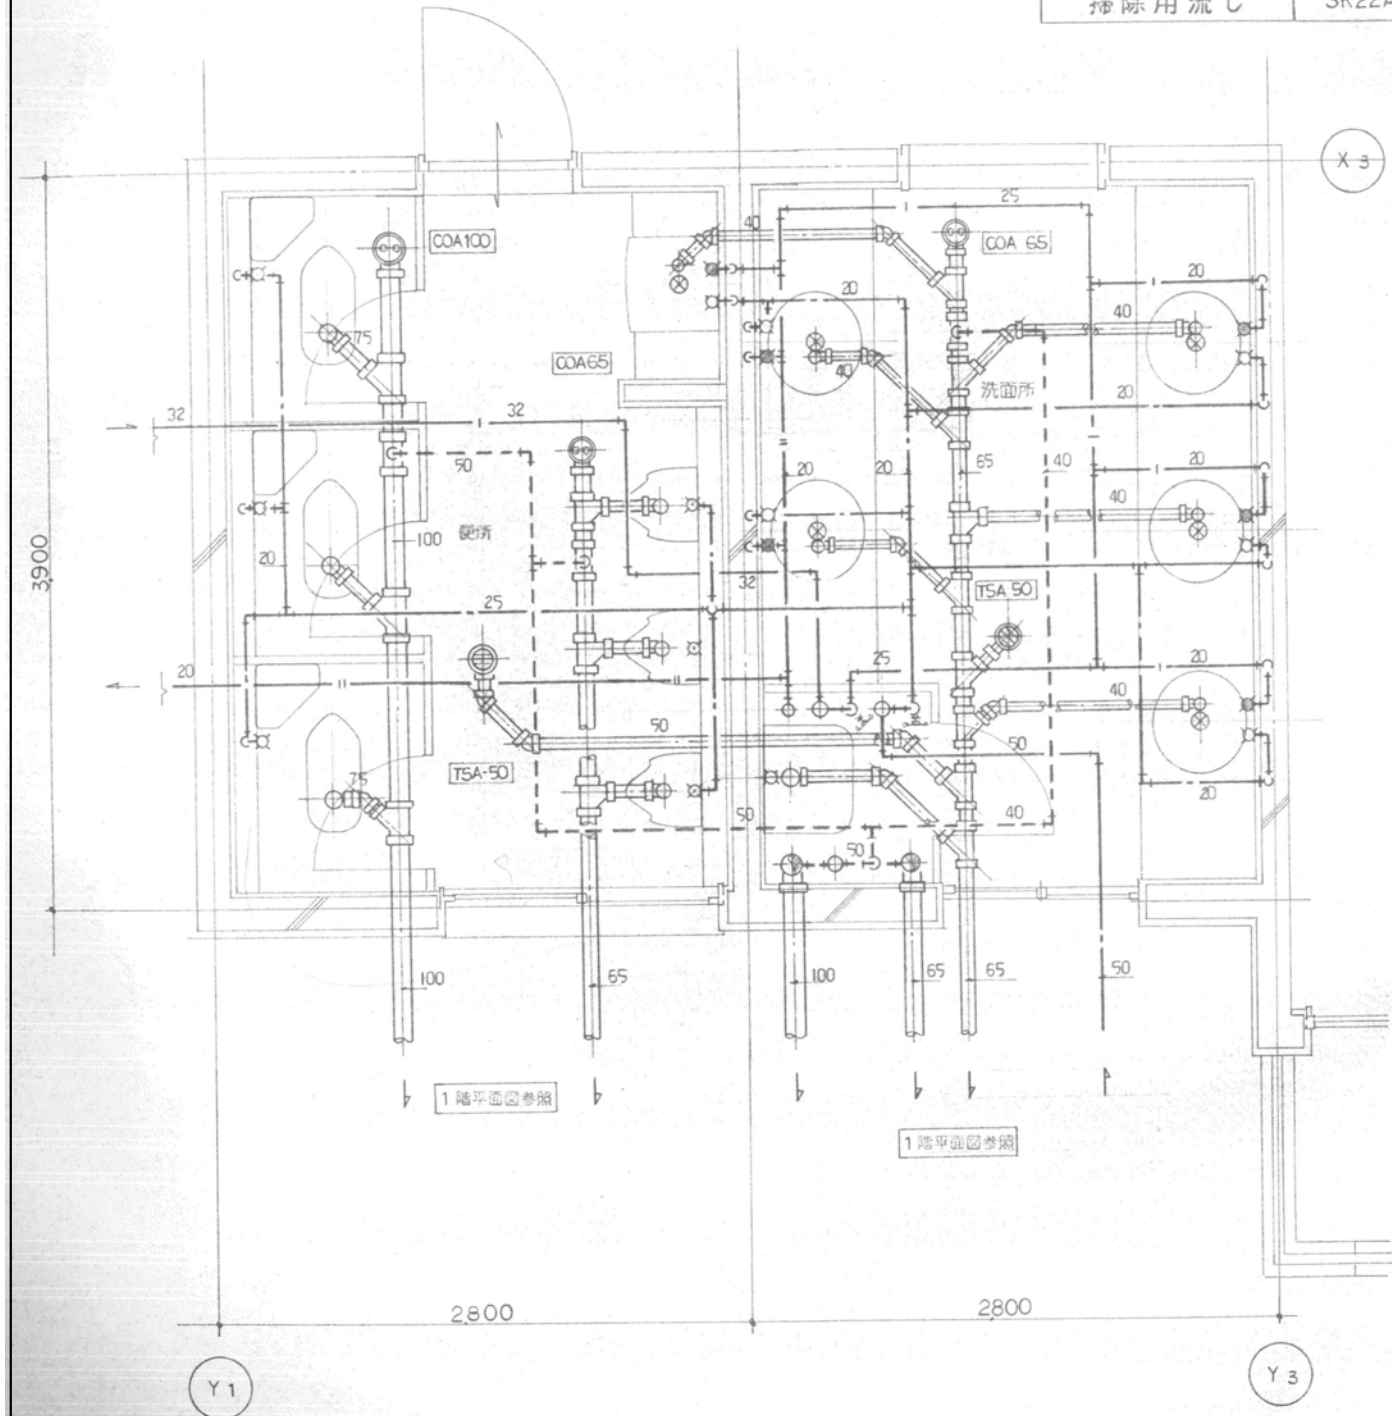

1 F 便所配管詳細図 1/20

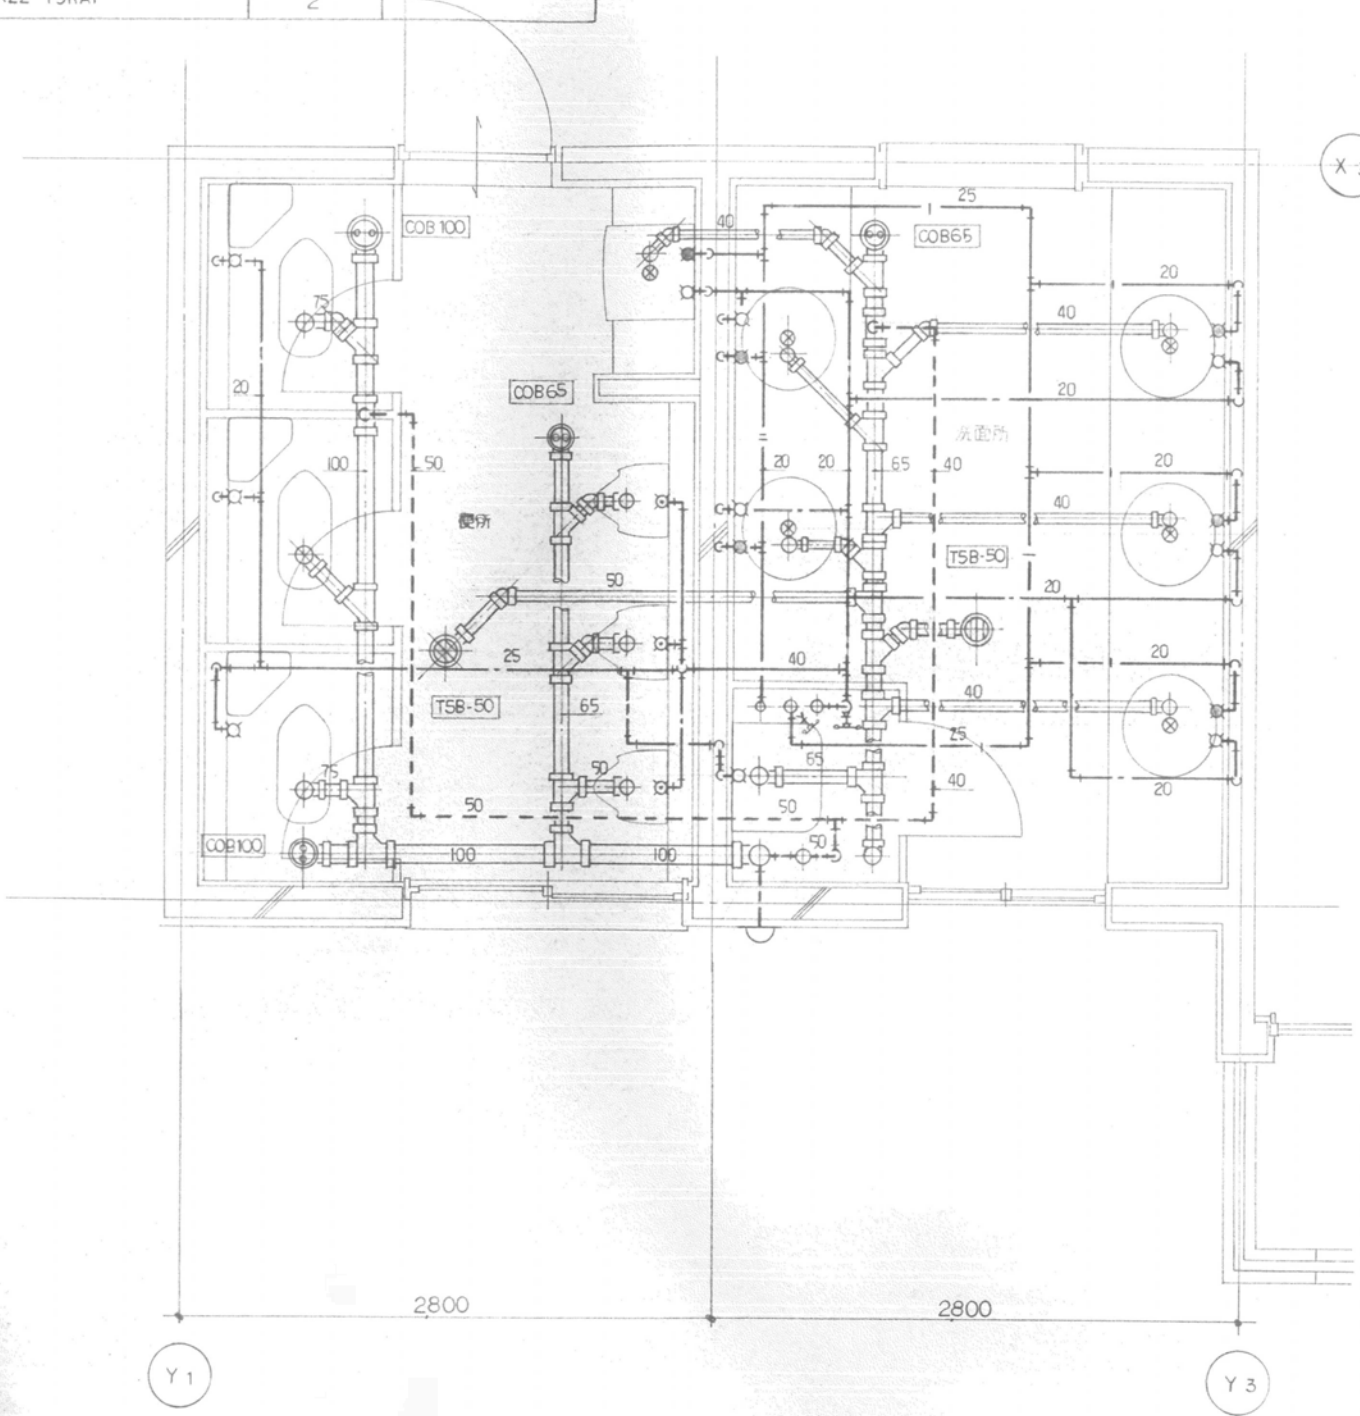

2 F 便所配管詳細図 1/20


※ 機械設備項目で露出の器具機器は撤去処分を行う。
※ 屋外地中配管及び建物埋設配管は残置とし、露出・インペ配管は撤去処分を行う。

設計変更年月日		工 事 名		縮 小 版		図 面 名	
1 回	年 月 日	旧騎手会館他解体工事		縮 A1版: 1/20 尺 A3版: 1/40		【騎手会館B】1階・2階便所配管詳細図	
2 回	年 月 日						
3 回	年 月 日						



佐賀県競馬組合

1級建築士登録 第 号


図面番号
JM-08

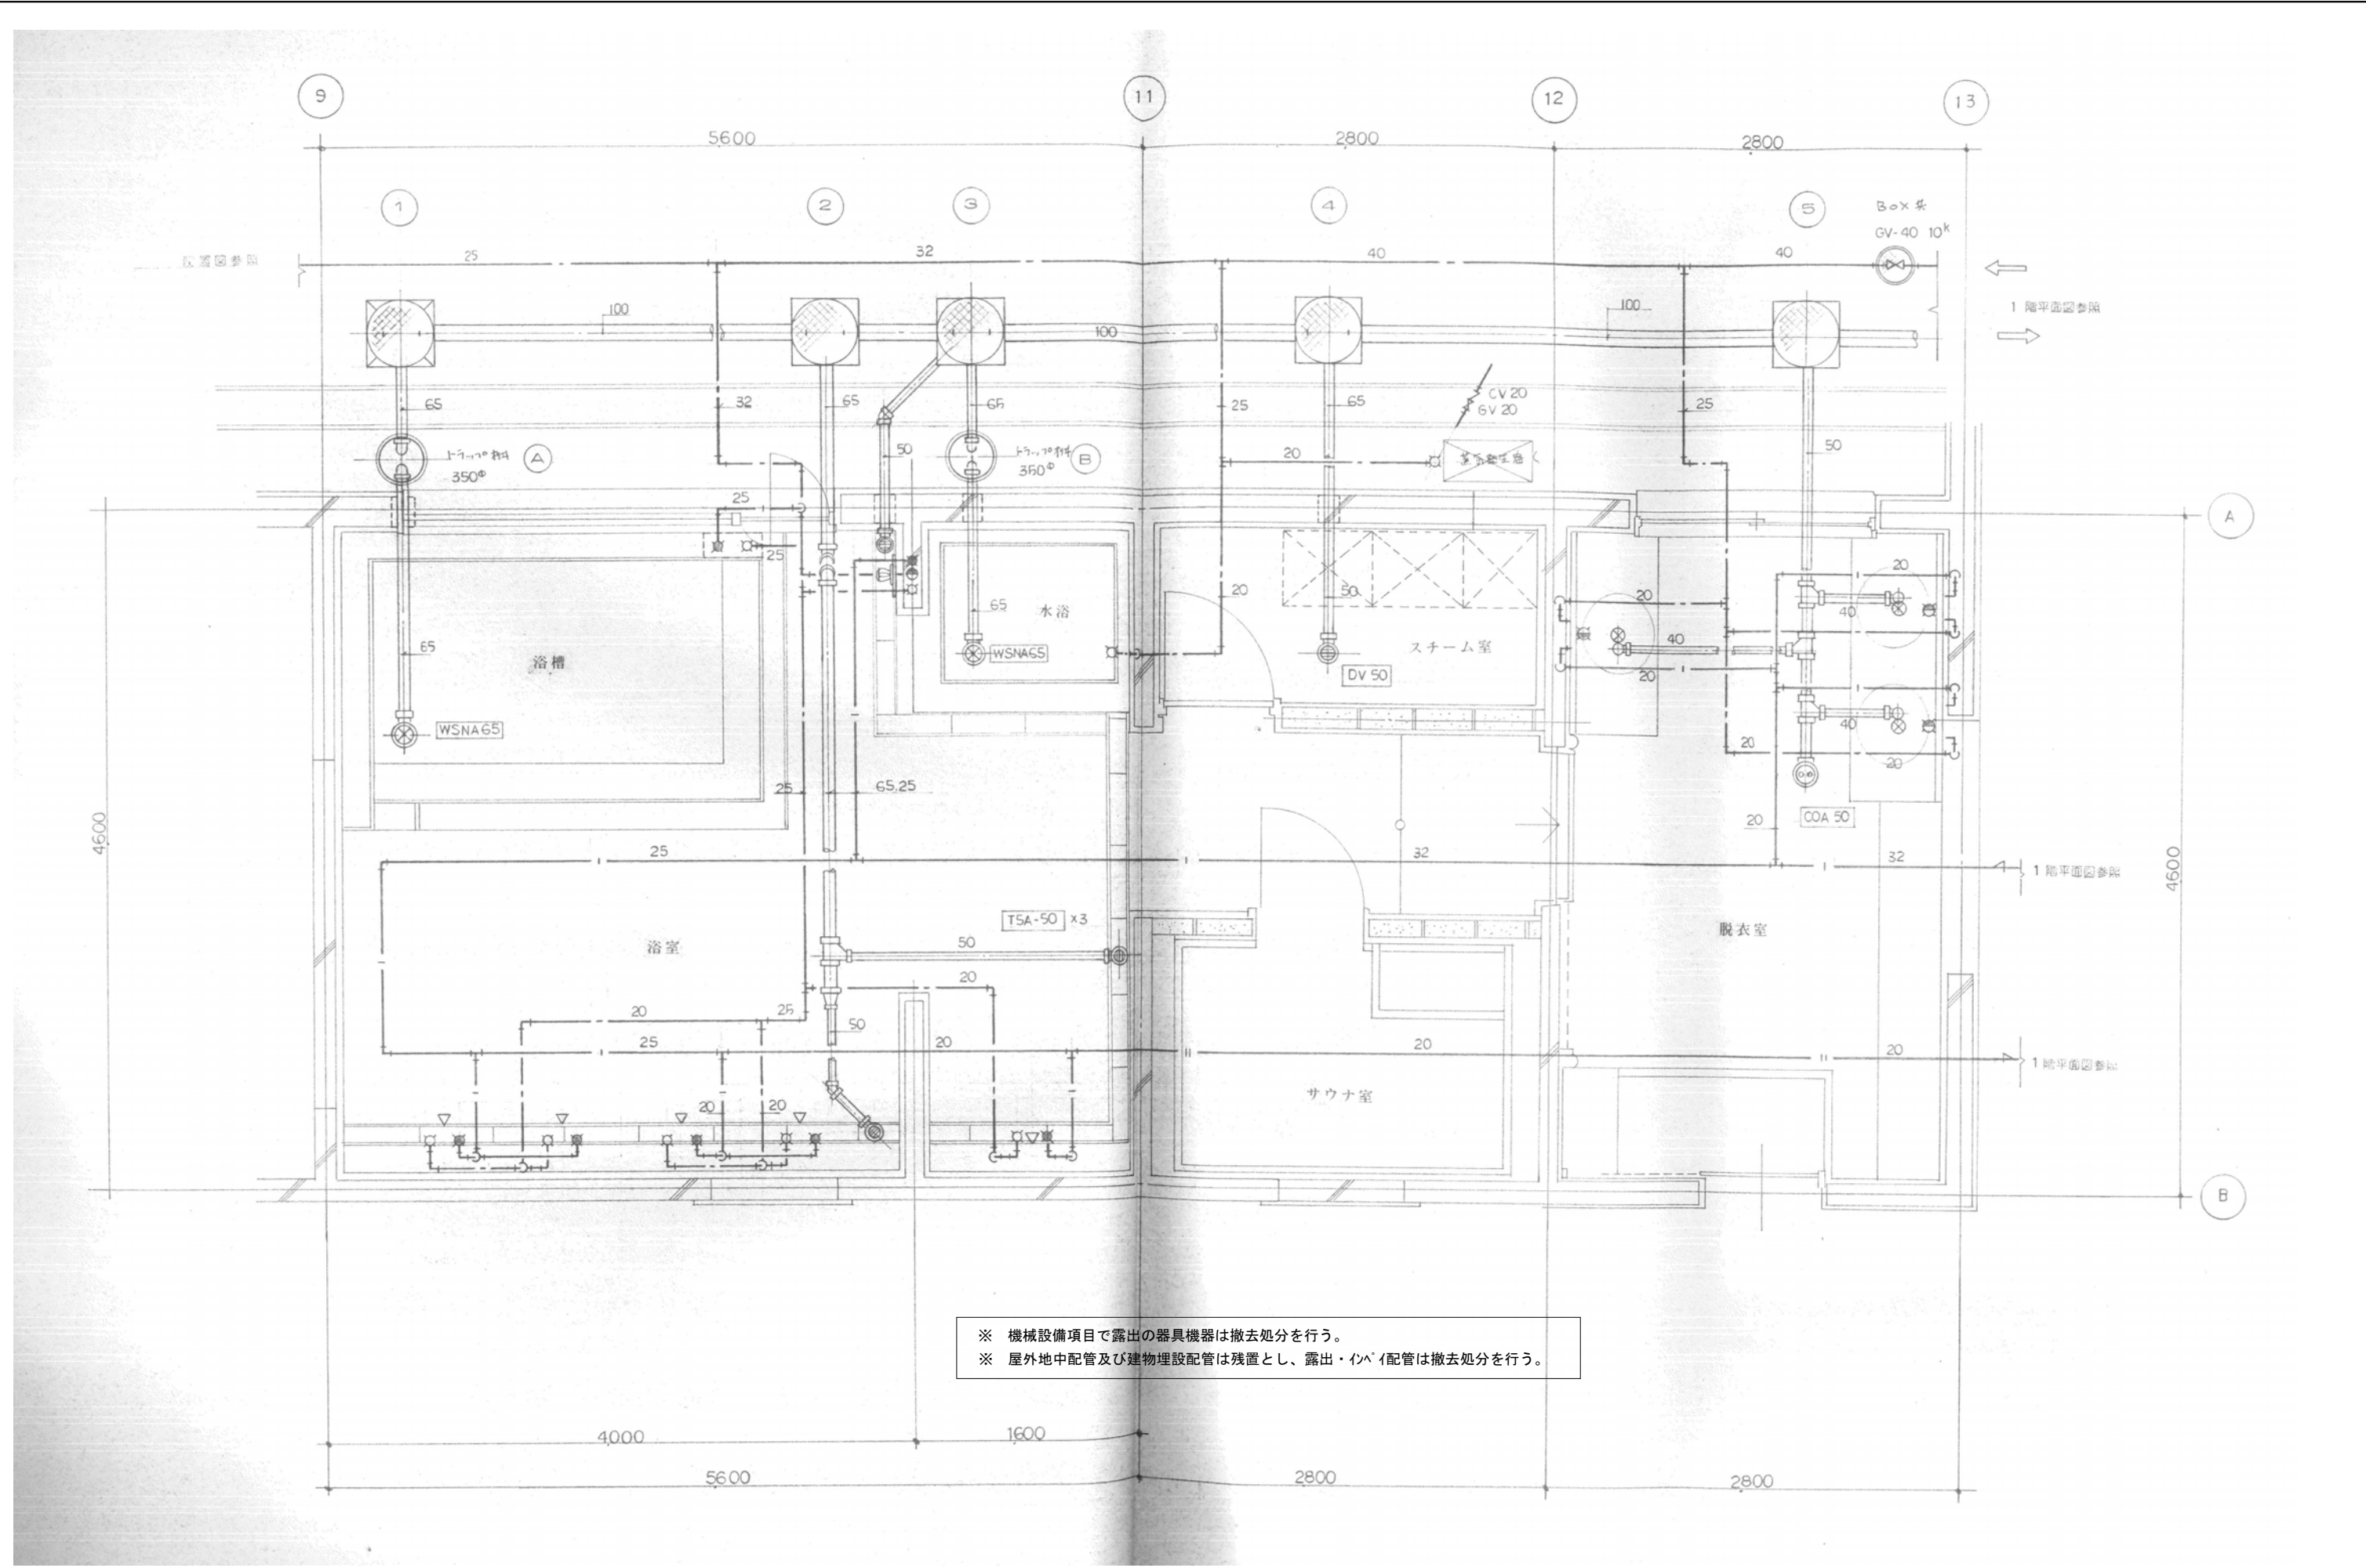

		設計変更年月日								工 事 名	旧騎手会館他解体工事	縮 A1版：1/20 尺 A3版：1/40	佐賀県競馬組合	図 面 番 号 JM-09
		1回	年 月 日							図 面 名				
		2回	年 月 日											
		3回	年 月 日											
											【騎手会館A】男子浴室配管図	設 計	1級建築士登録 第 号	

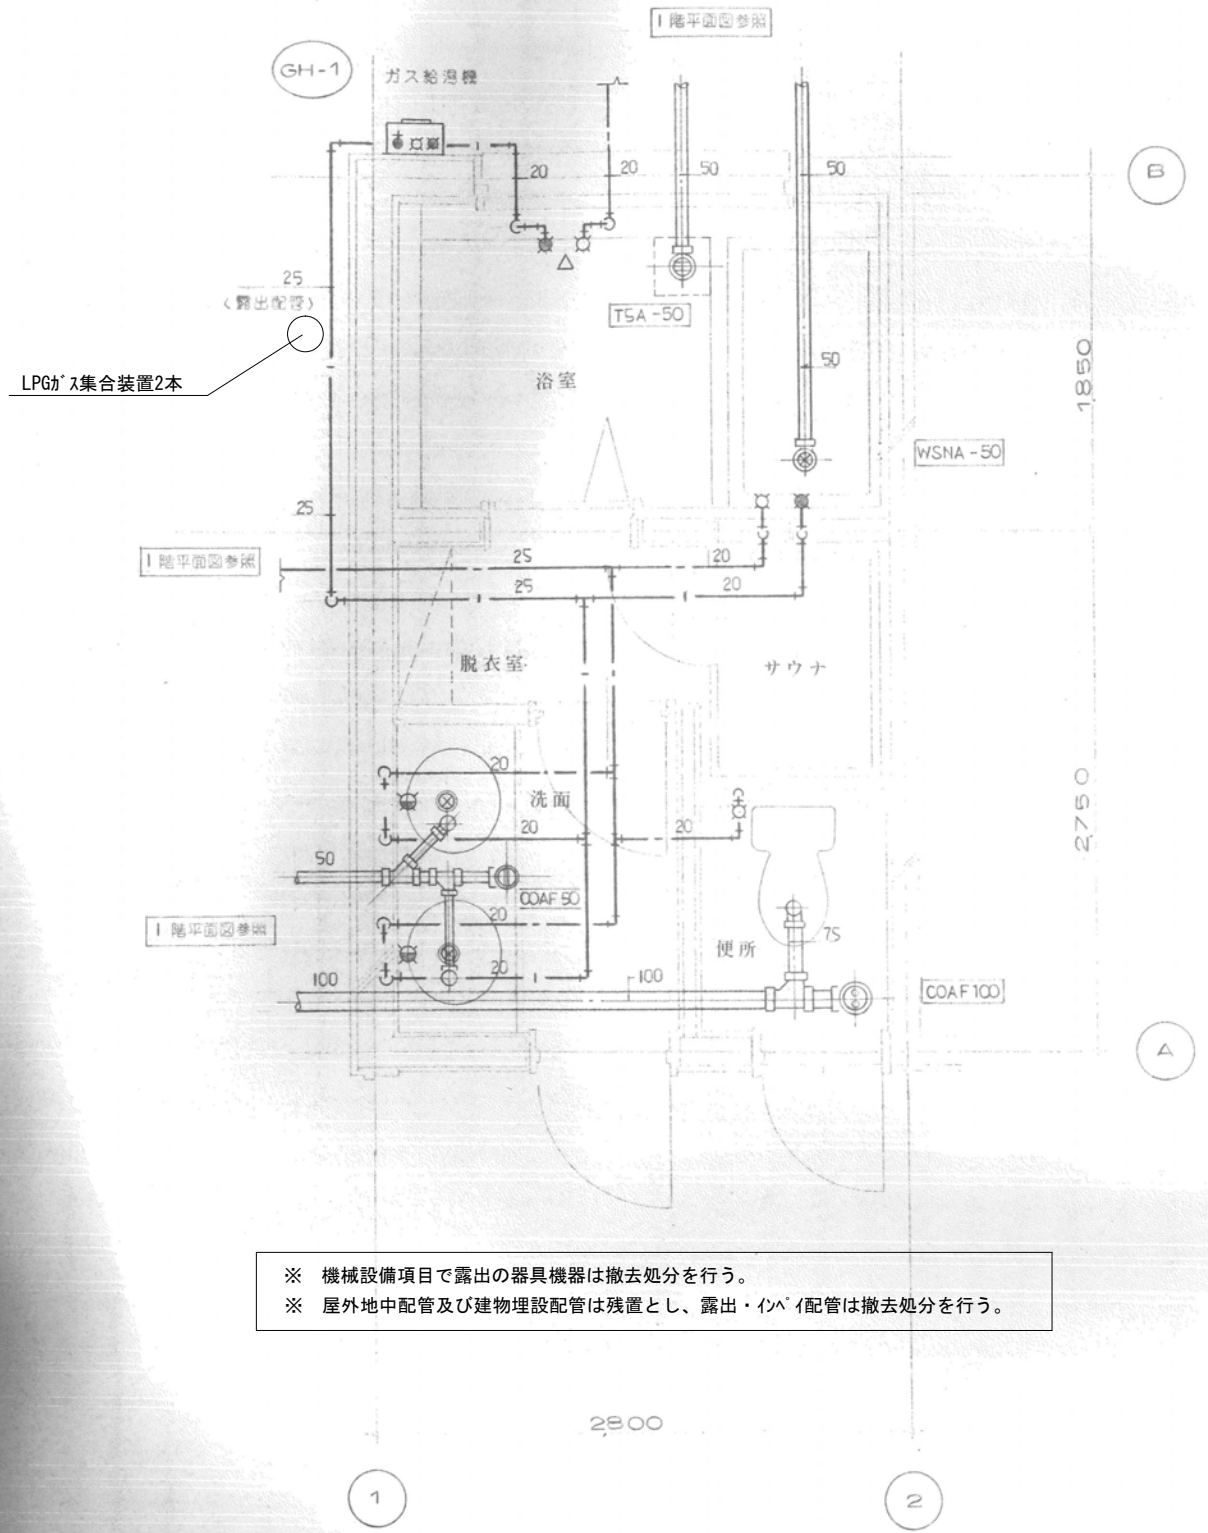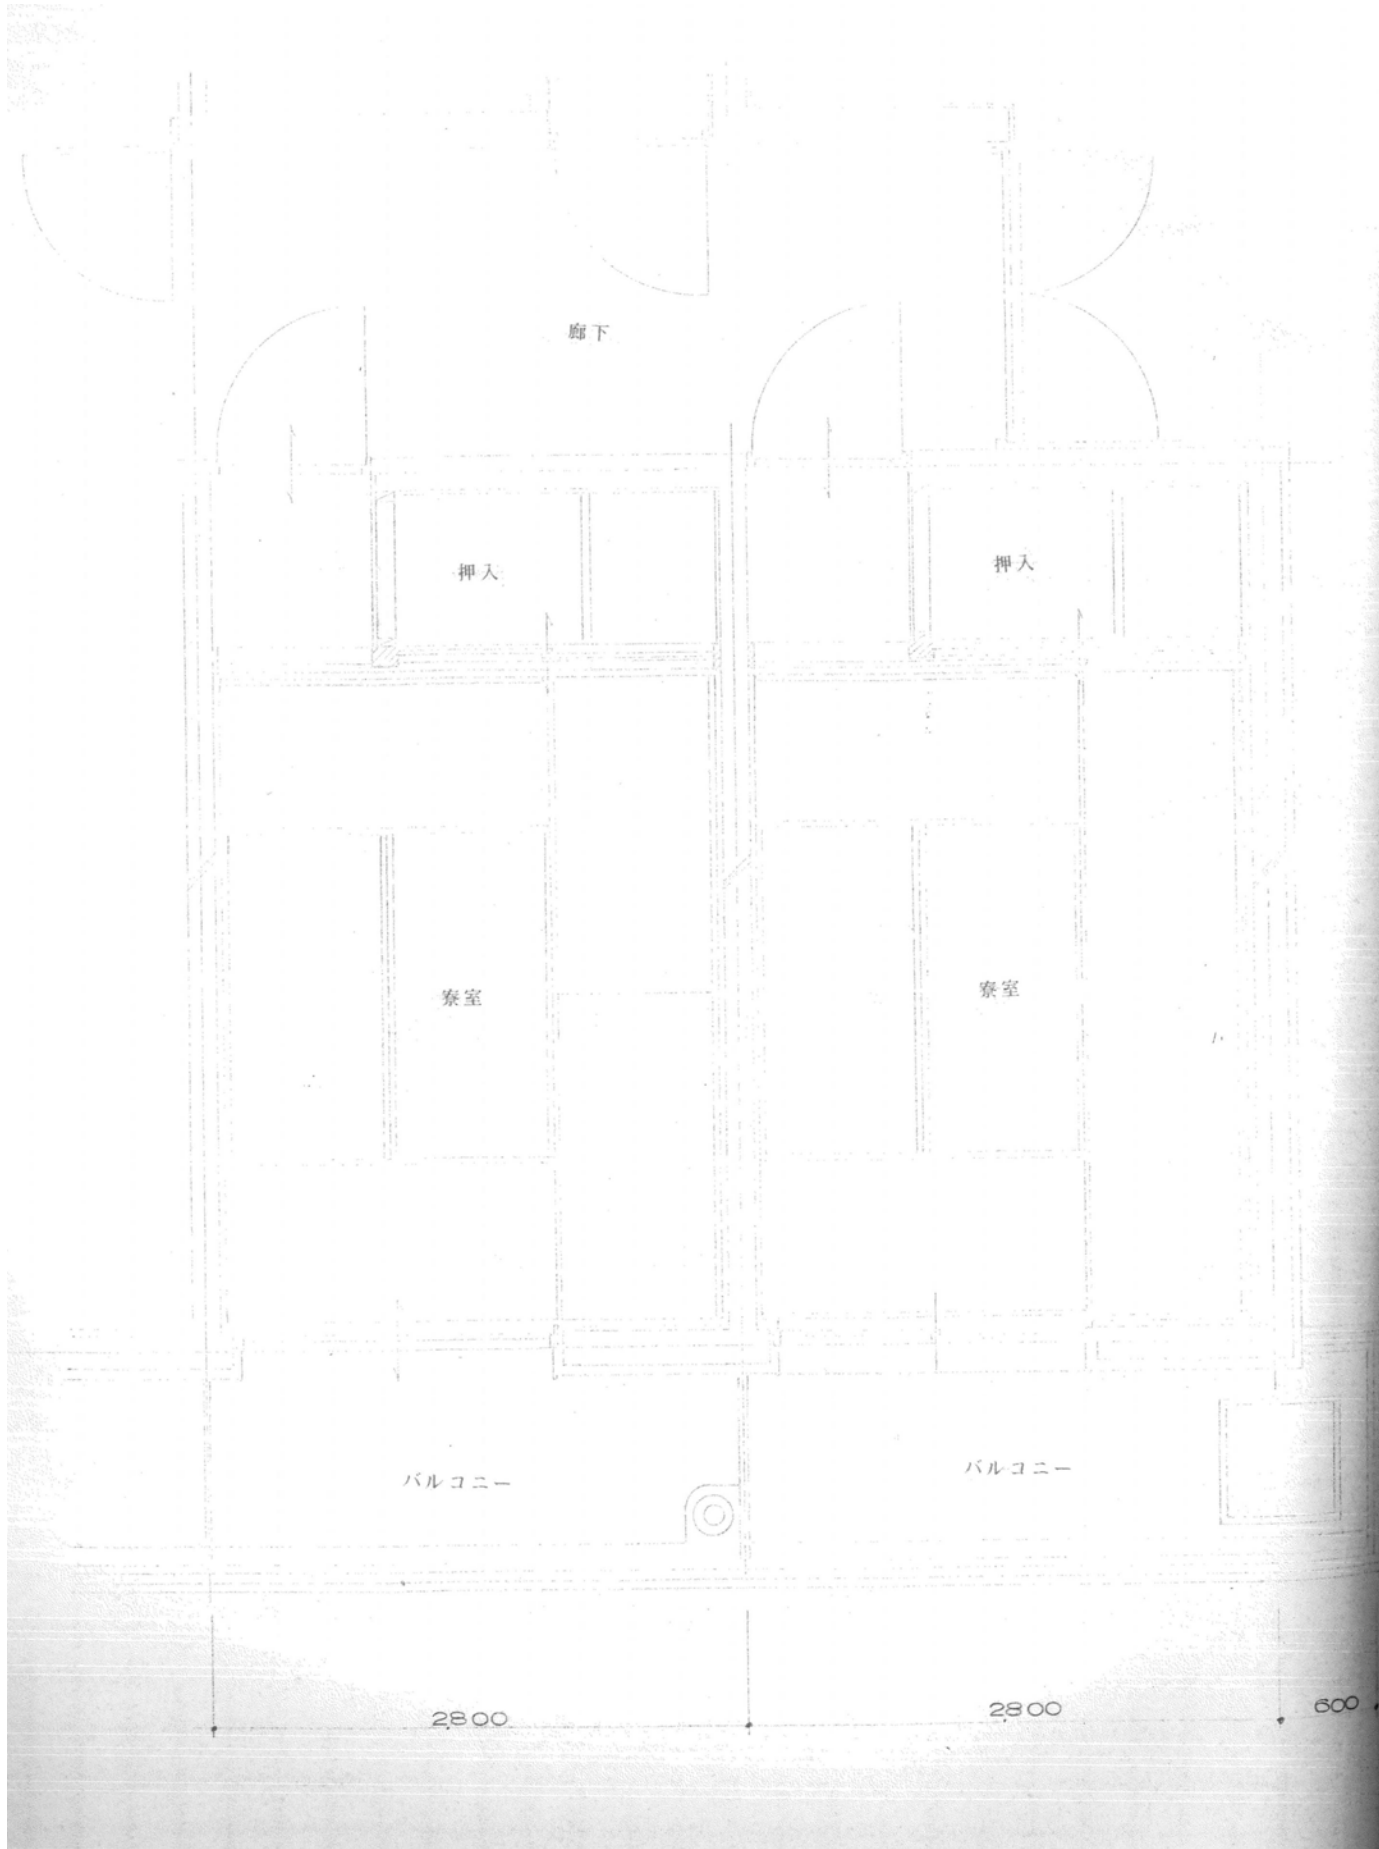

		設計変更年月日						工事名	旧騎手会館他解体工事	縮 尺 A1版: 1/20 A3版: 1/40	佐賀県競馬組合	図面番号 JM-10
	1回	年	月	日								
	2回	年	月	日								
	3回	年	月	日								
								図面名	【騎手会館A】女子浴室配管図	設計	1級建築士登録 第 号	

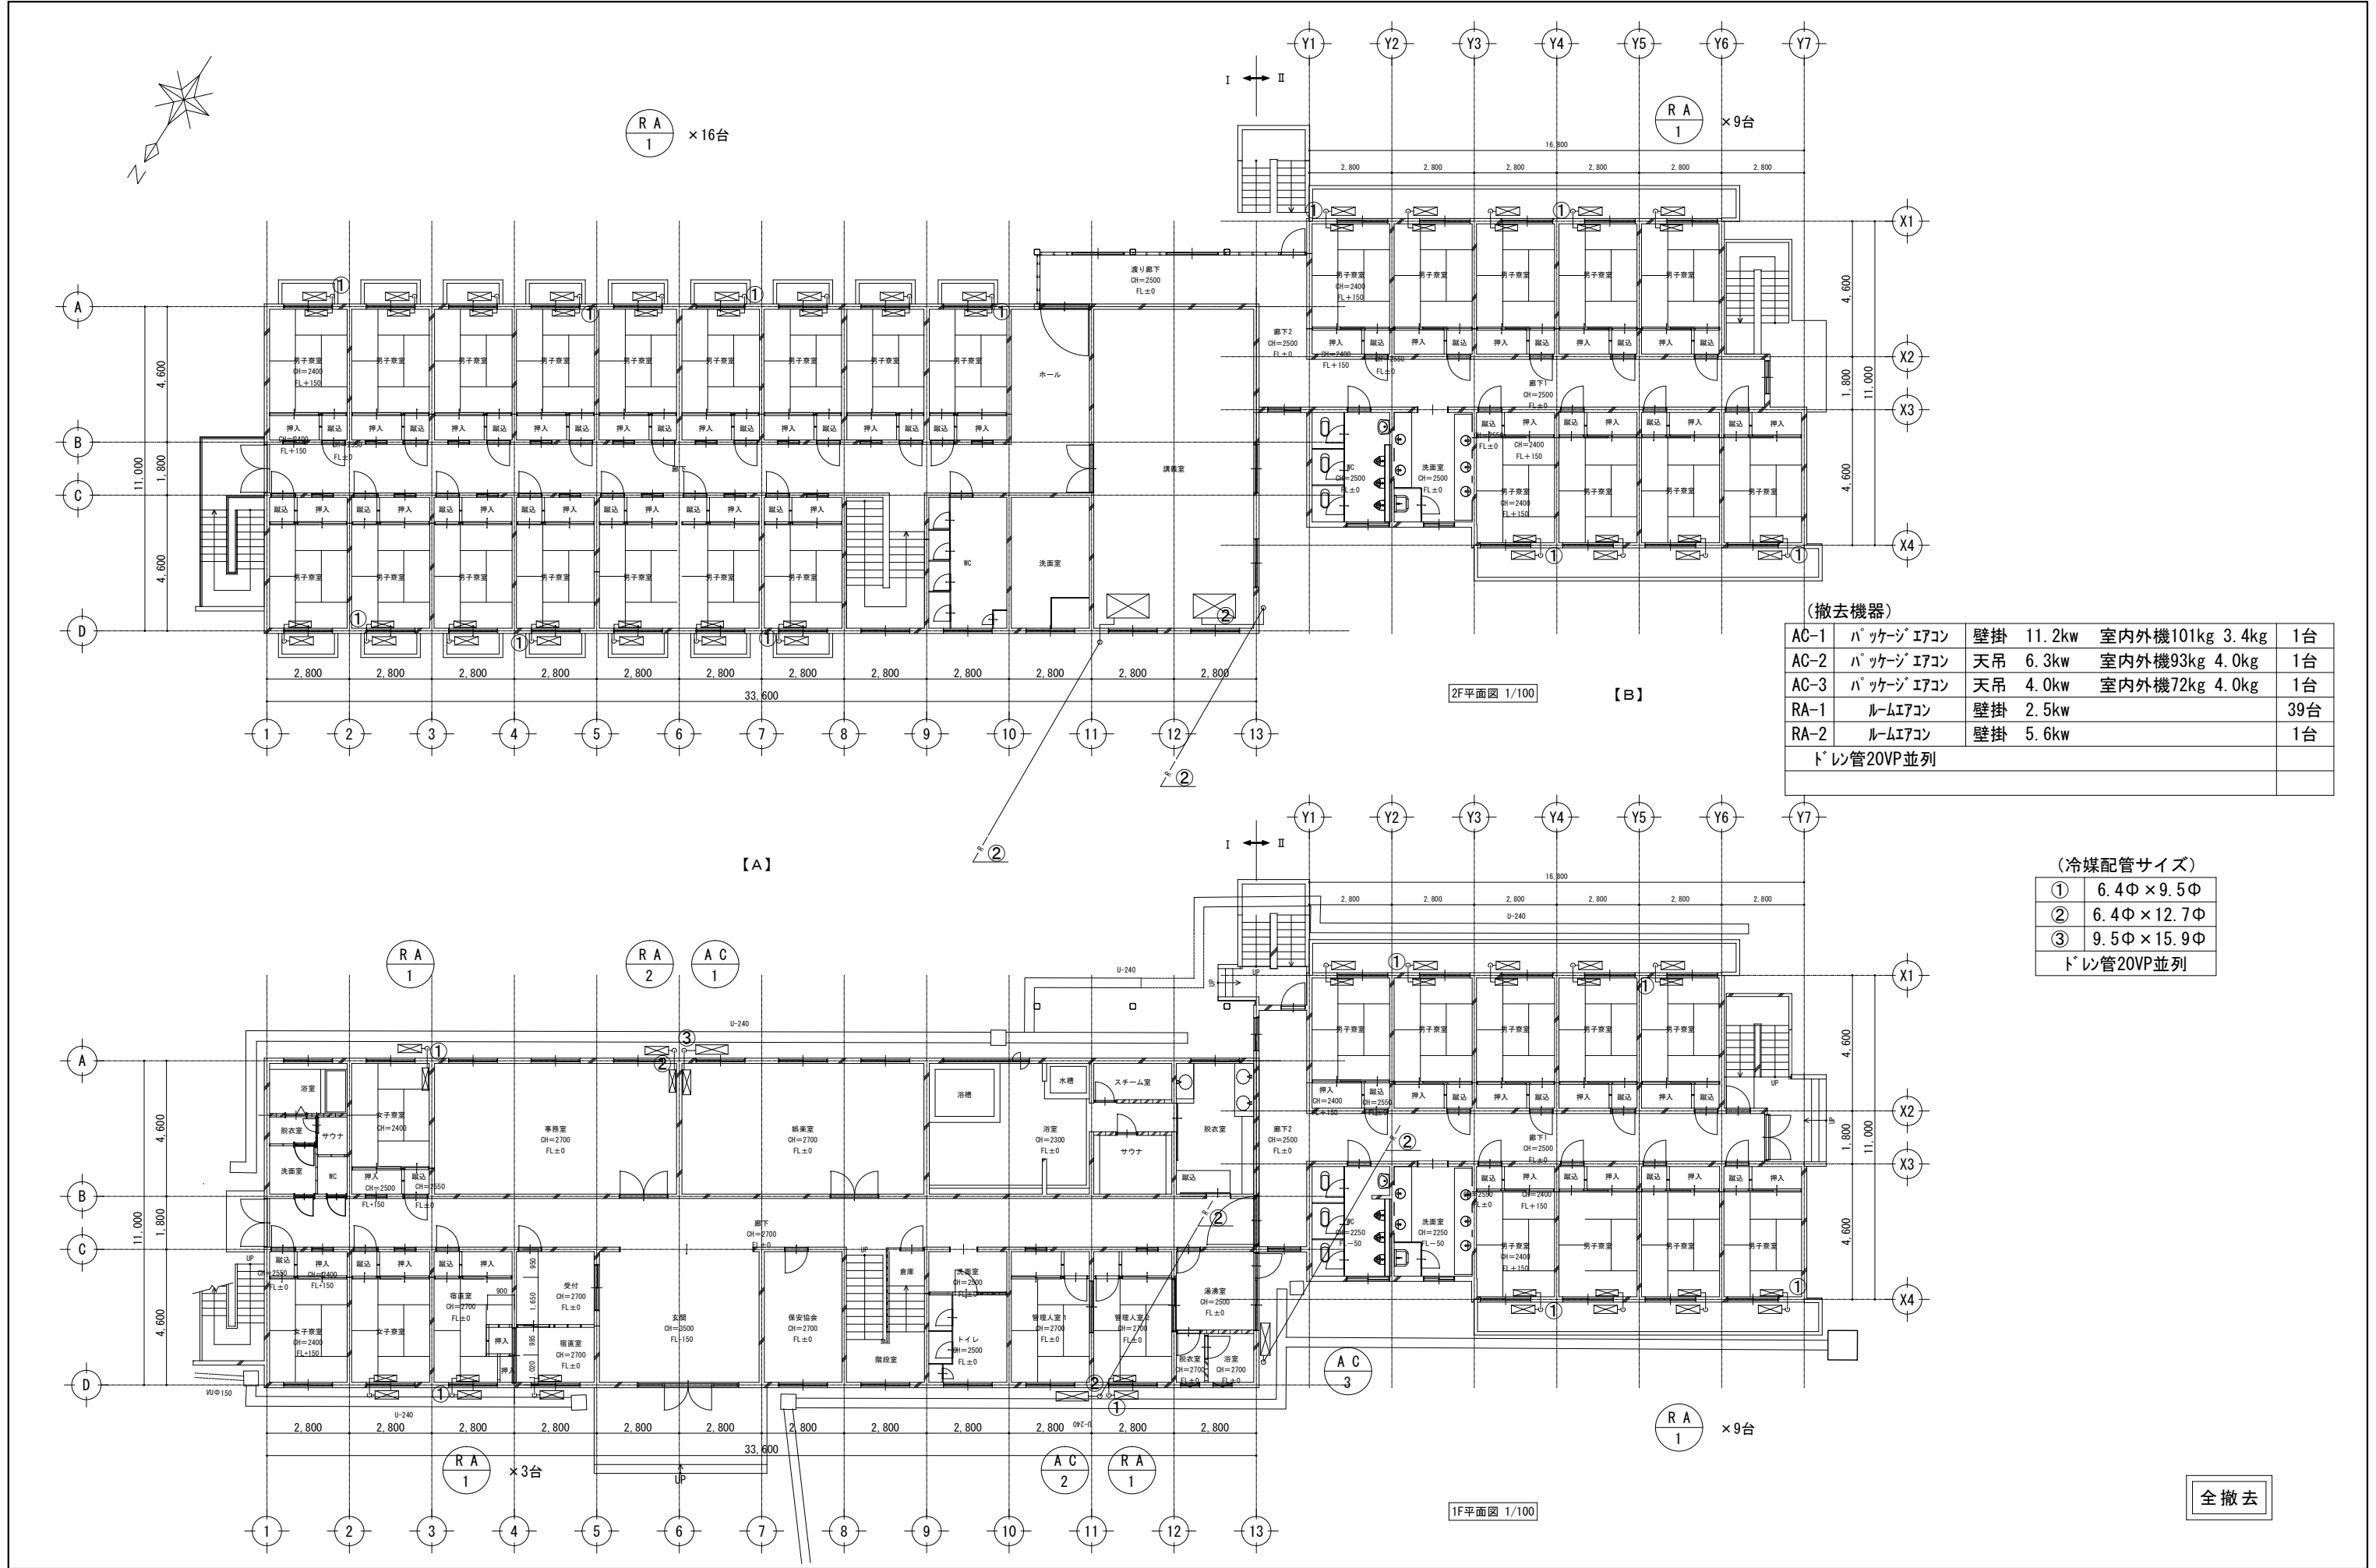


(撤去機器)


AC-1	ハ゜ッケーヅィエアコン	壁掛	11.2kw	室内外機101kg	3.4kg	1台
AC-2	ハ゜ッケーヅィエアコン	天吊	6.3kw	室内外機93kg	4.0kg	1台
AC-3	ハ゜ッケーヅィエアコン	天吊	4.0kw	室内外機72kg	4.0kg	1台
RA-1	ルームエアコン	壁掛	2.5kw			39台
RA-2	ルームエアコン	壁掛	5.6kw			1台
ド°レ管20VP並列						

(冷媒配管サイズ)


①	6.4Φ×9.5Φ
②	6.4Φ×12.7Φ
③	9.5Φ×15.9Φ
ド°レ管20VP並列	

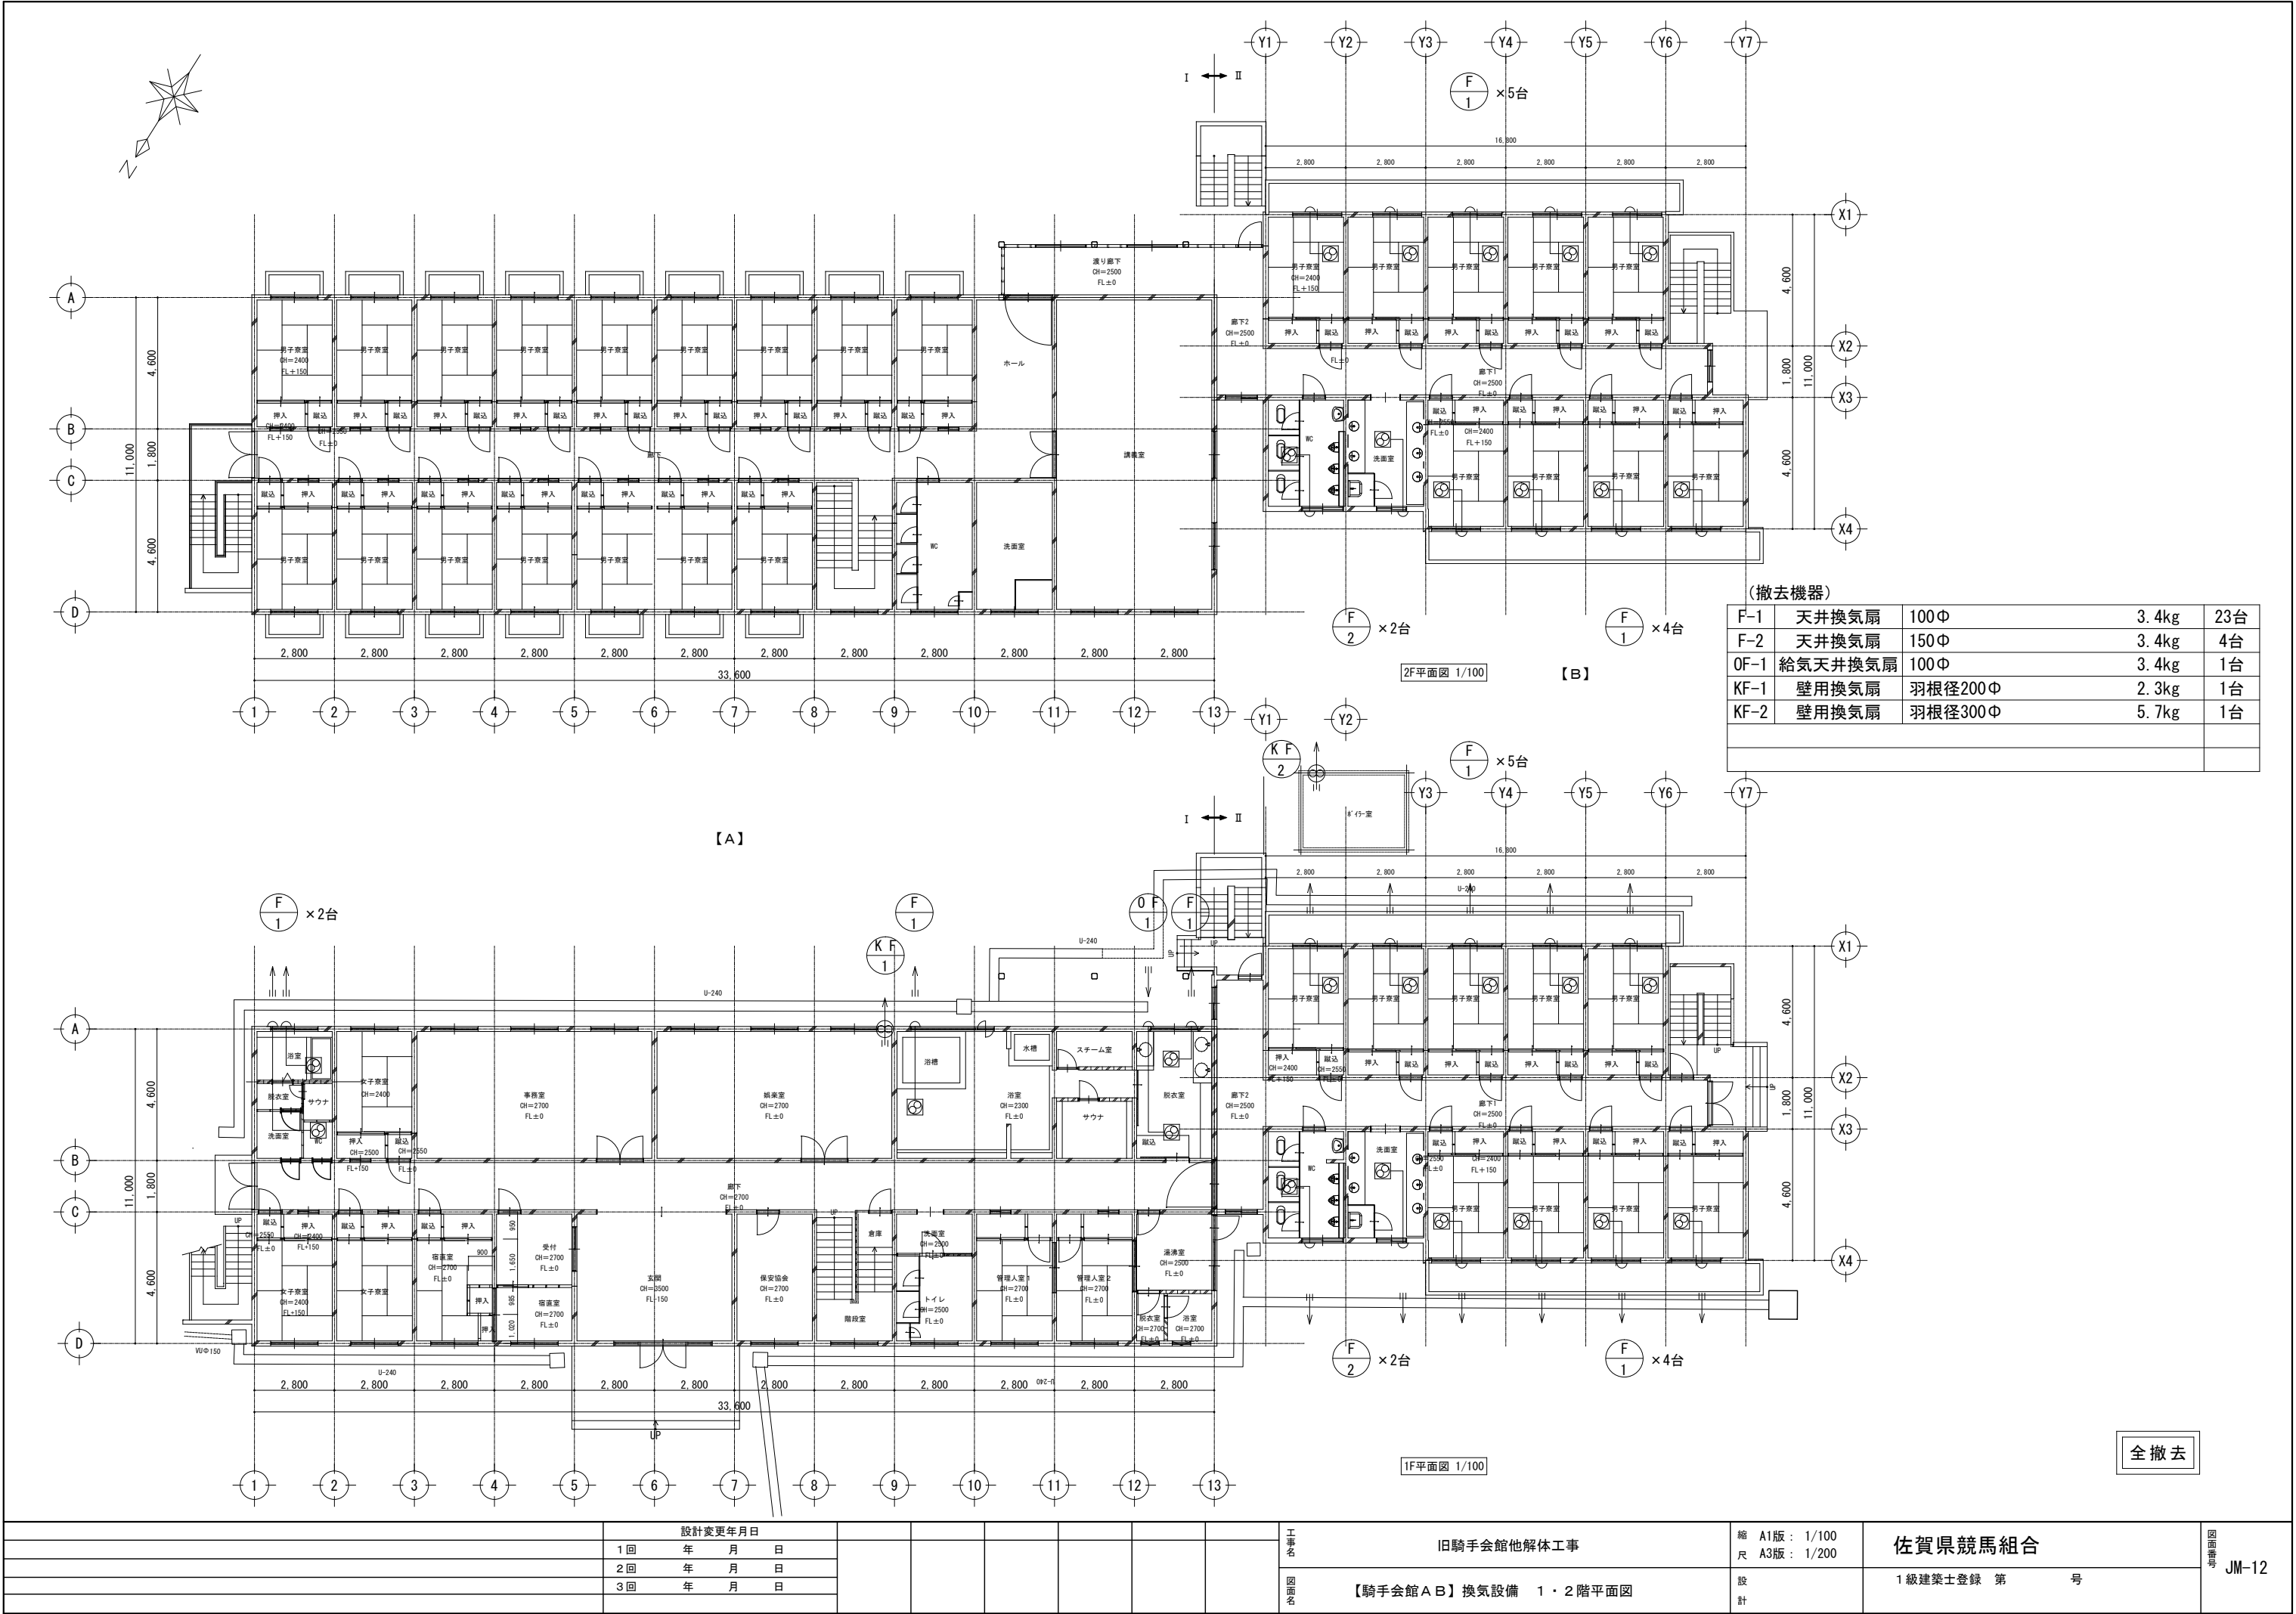


設計変更年月日					工事名 旧騎手会館他解体工事	縮尺 A1版: 1/100 A3版: 1/200	佐賀県競馬組合	図面番号 JM-12
1回	年	月	日					
2回	年	月	日					
3回	年	月	日					
					図面名 【騎手会館A B】換気設備 1・2階平面図	設計	1級建築士登録 第 号	

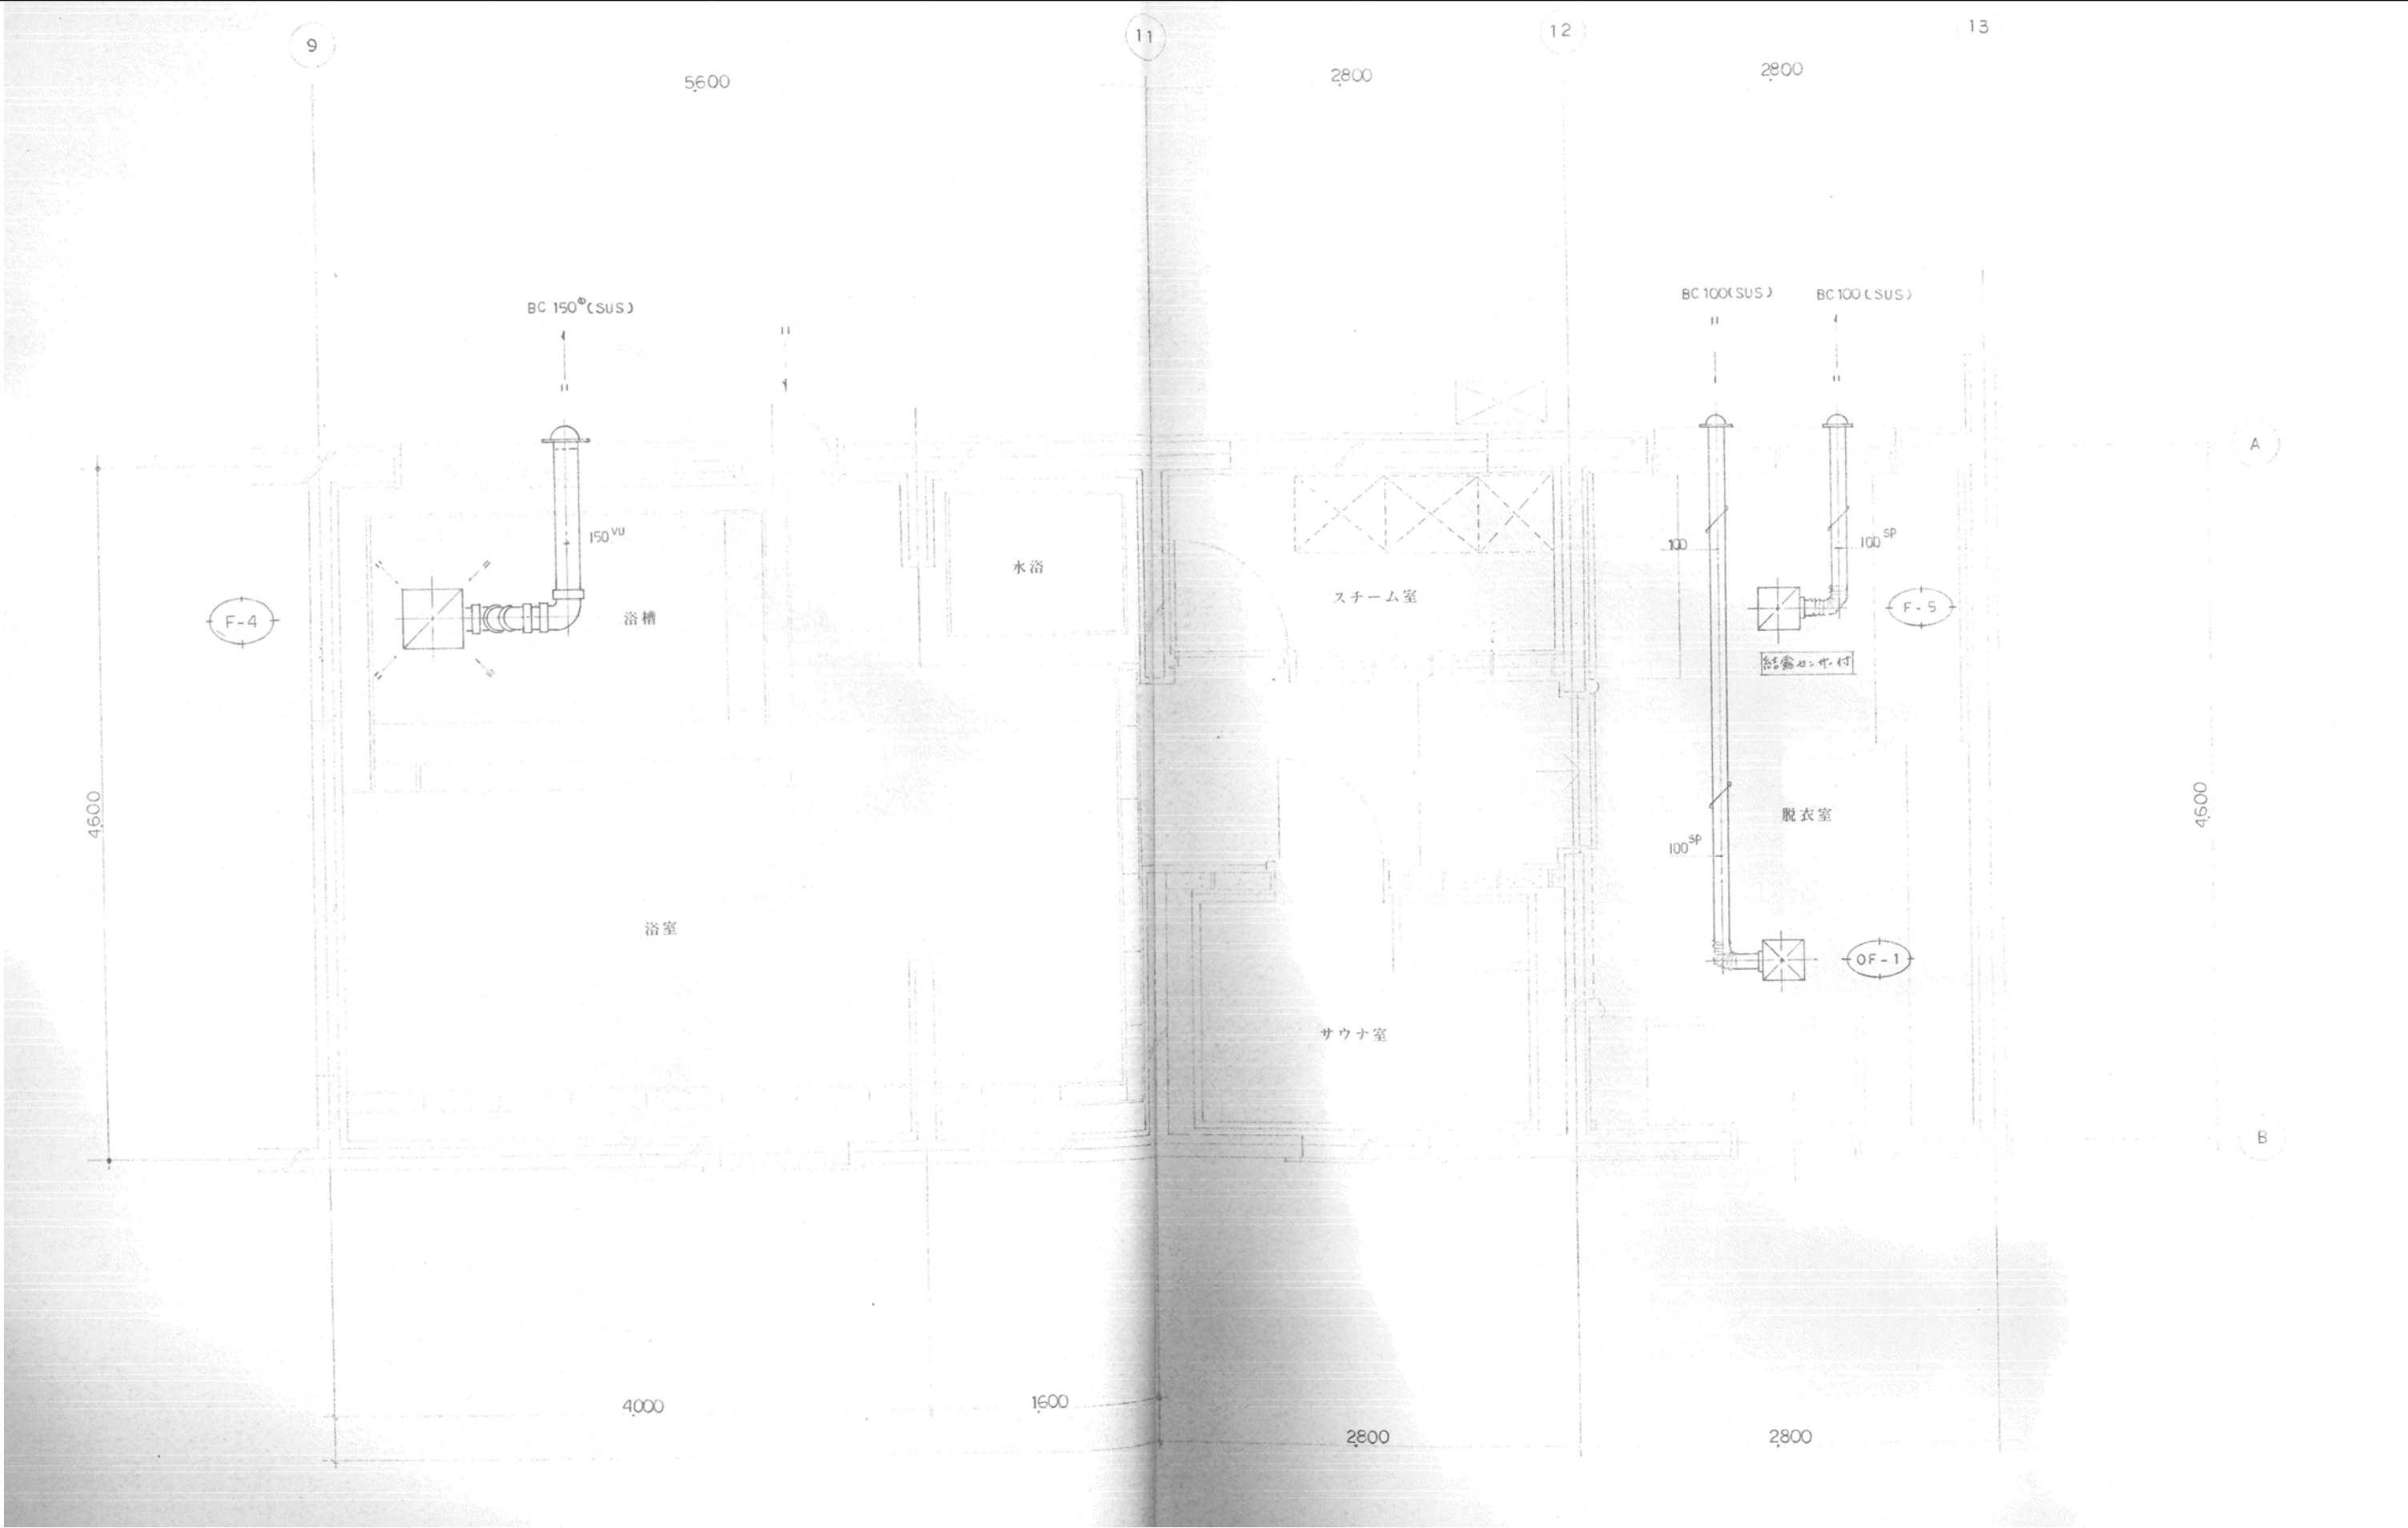

		設計変更年月日						工事名	旧騎手会館他解体工事	縮 A1版 : 1/20 尺 A3版 : 1/40	佐賀県競馬組合	図面番号 JM-13
		1回	年	月	日							
		2回	年	月	日							
		3回	年	月	日							
								図面名	【騎手会館A】男子浴室換気設備図	設計	1級建築士登録 第 号	

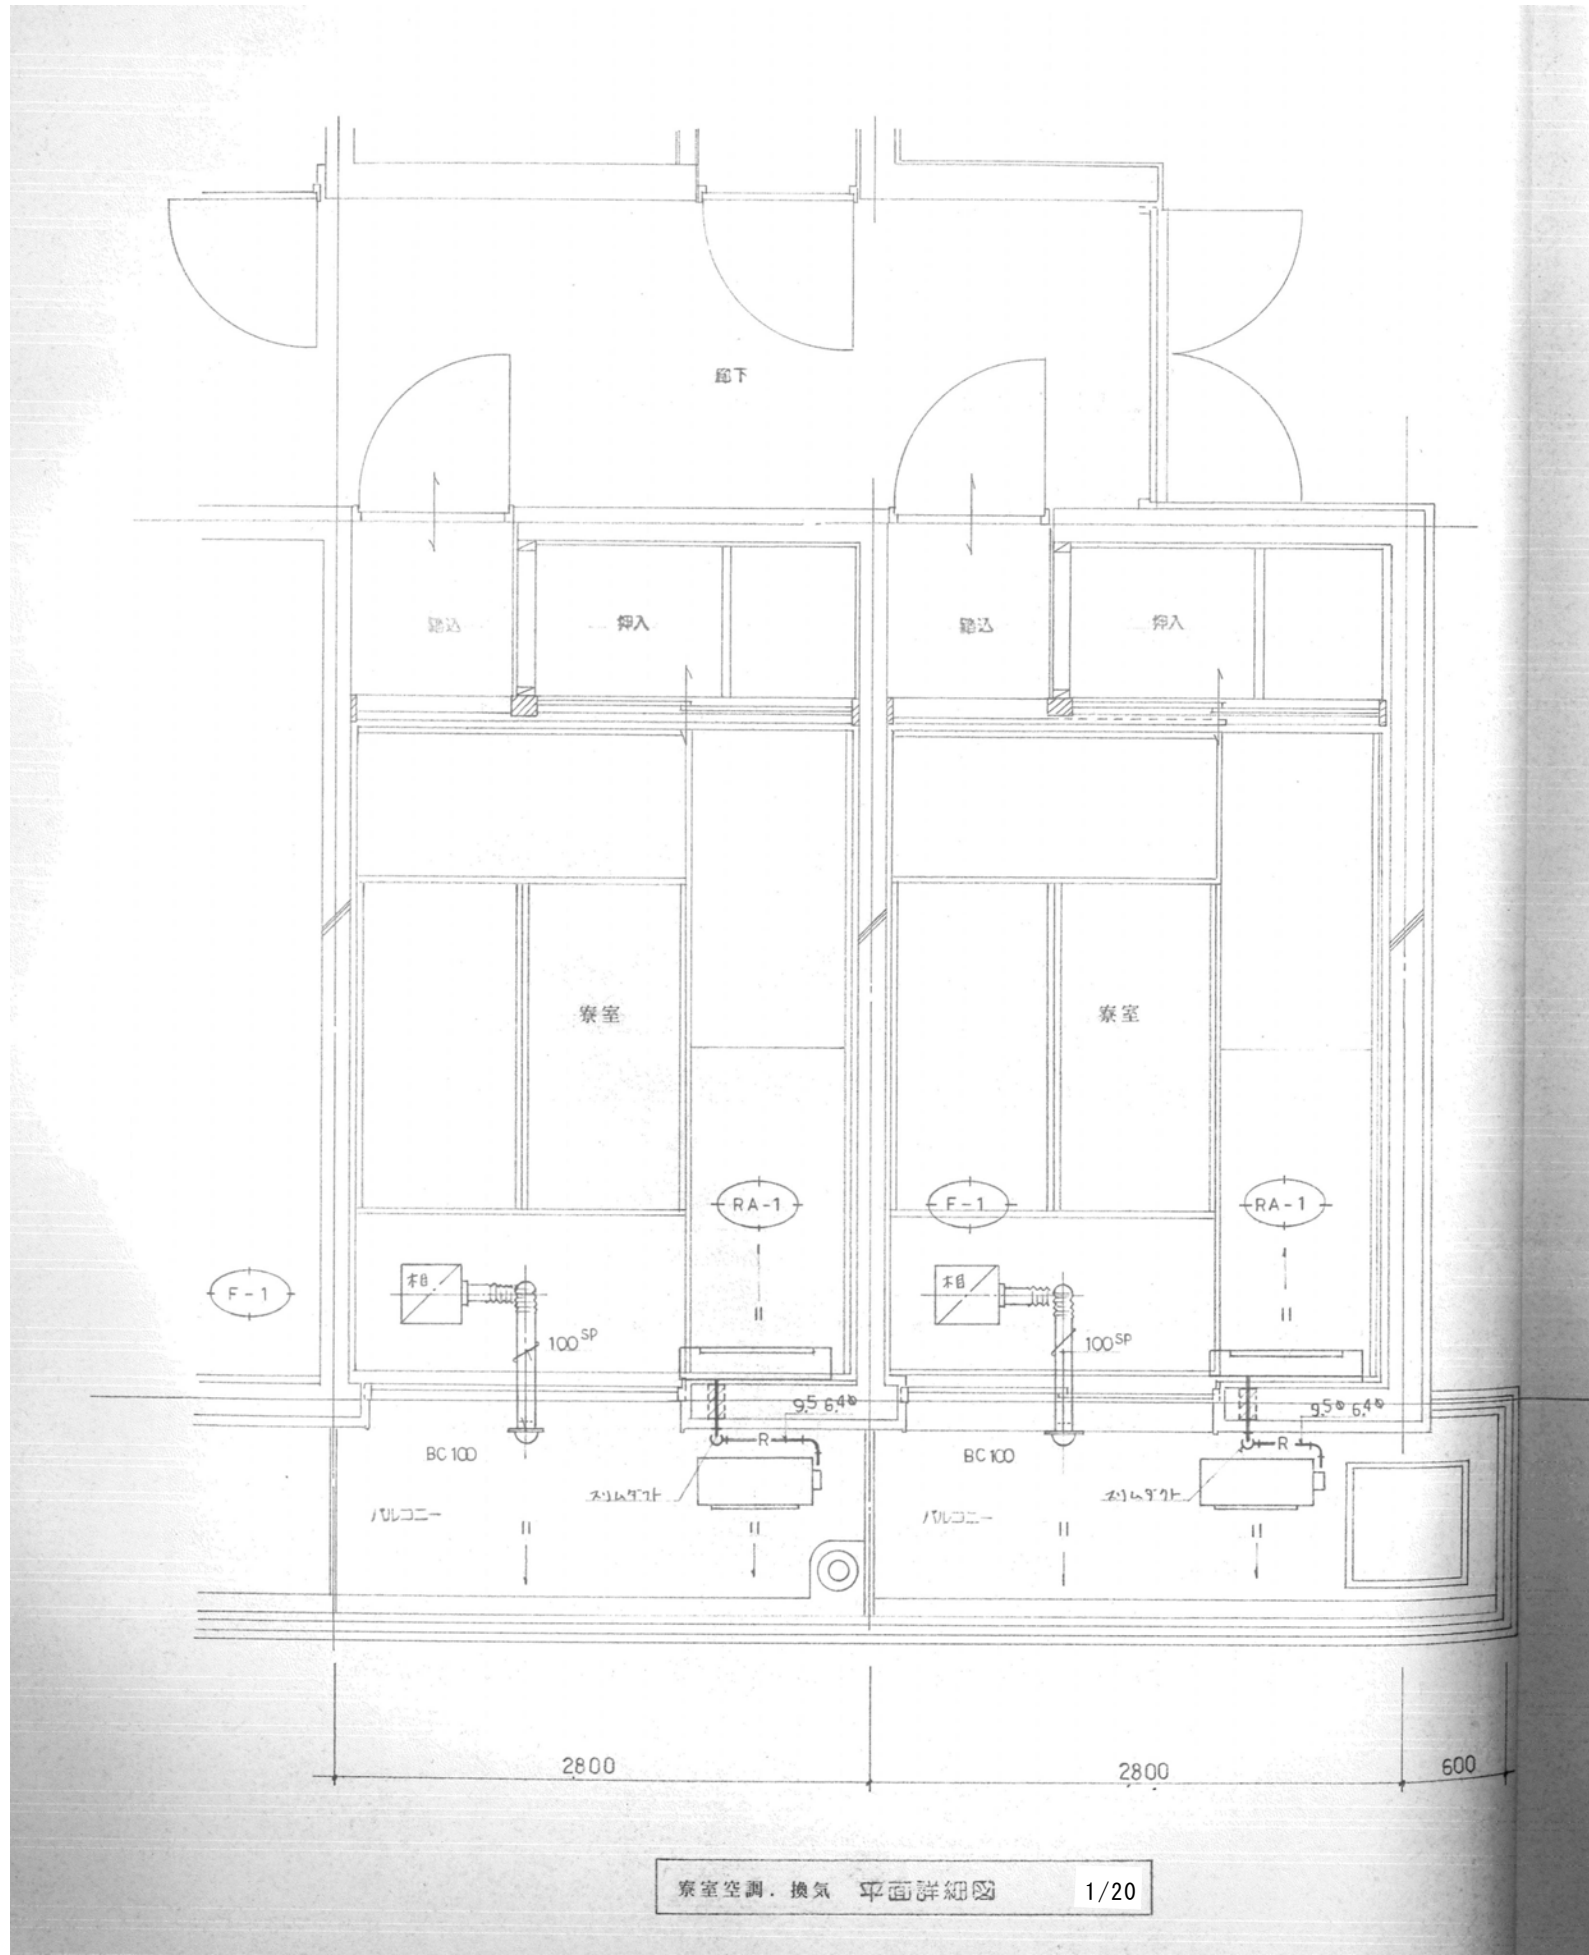


寮室空調・換気 平面詳細図 1/20

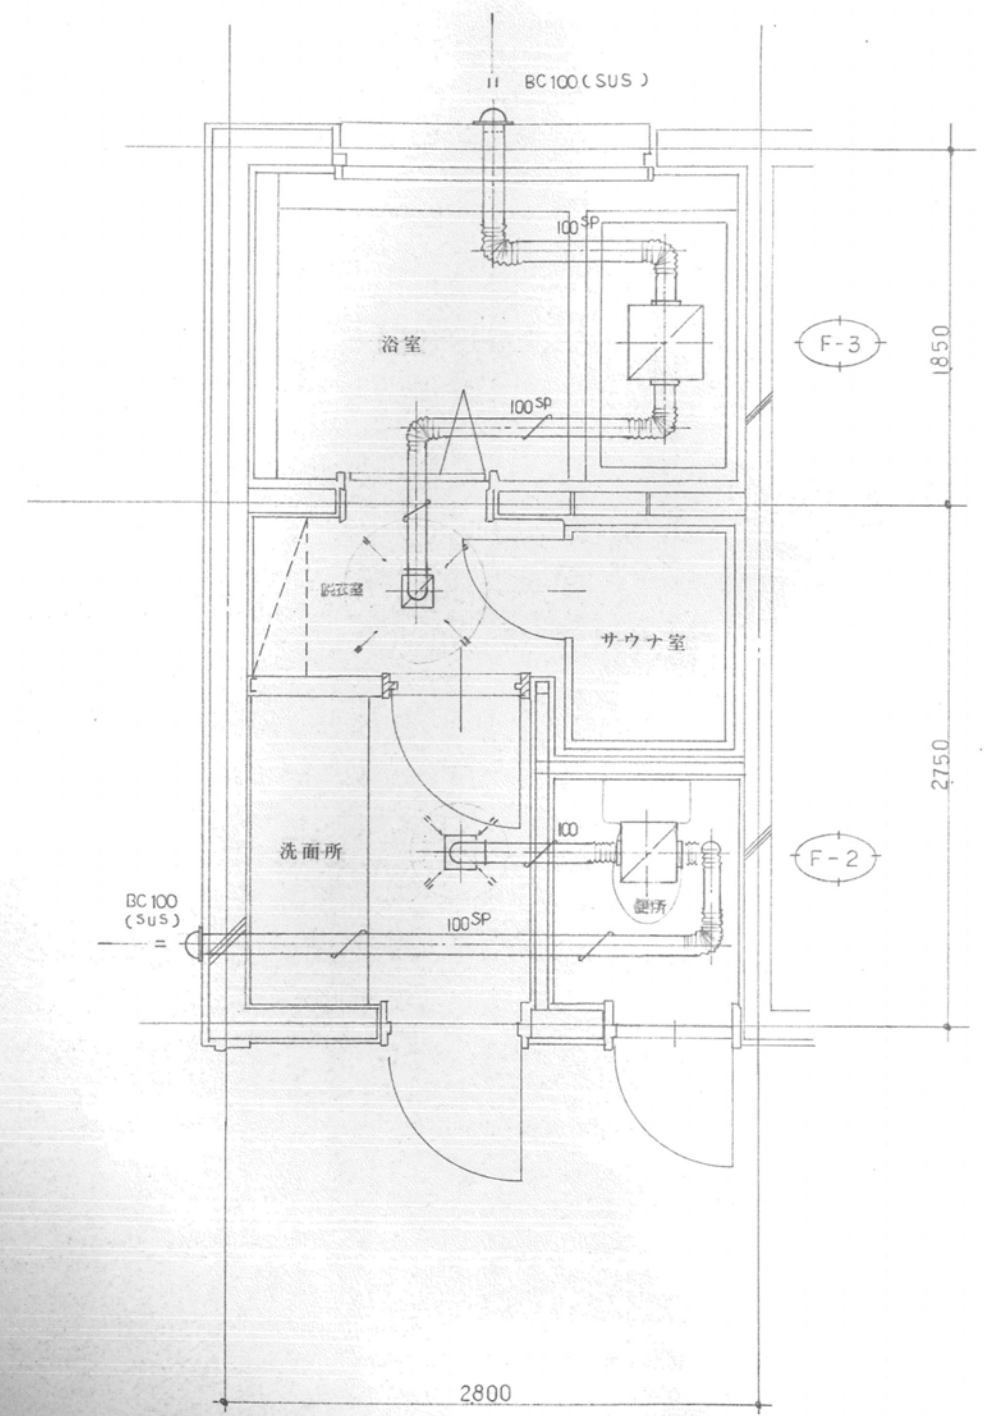

1階女子浴室 平面詳細図 1/20

		設計変更年月日				工事名	旧騎手会館他解体工事	縮 A1版: 1/20 尺 A3版: 1/40	佐賀県競馬組合	図面番号 JM-14
	1回	年	月	日						
	2回	年	月	日						
	3回	年	月	日						
						図面名	【騎手会館A】女子寮室・浴室換気設備図	設計	1級建築士登録 第 号	

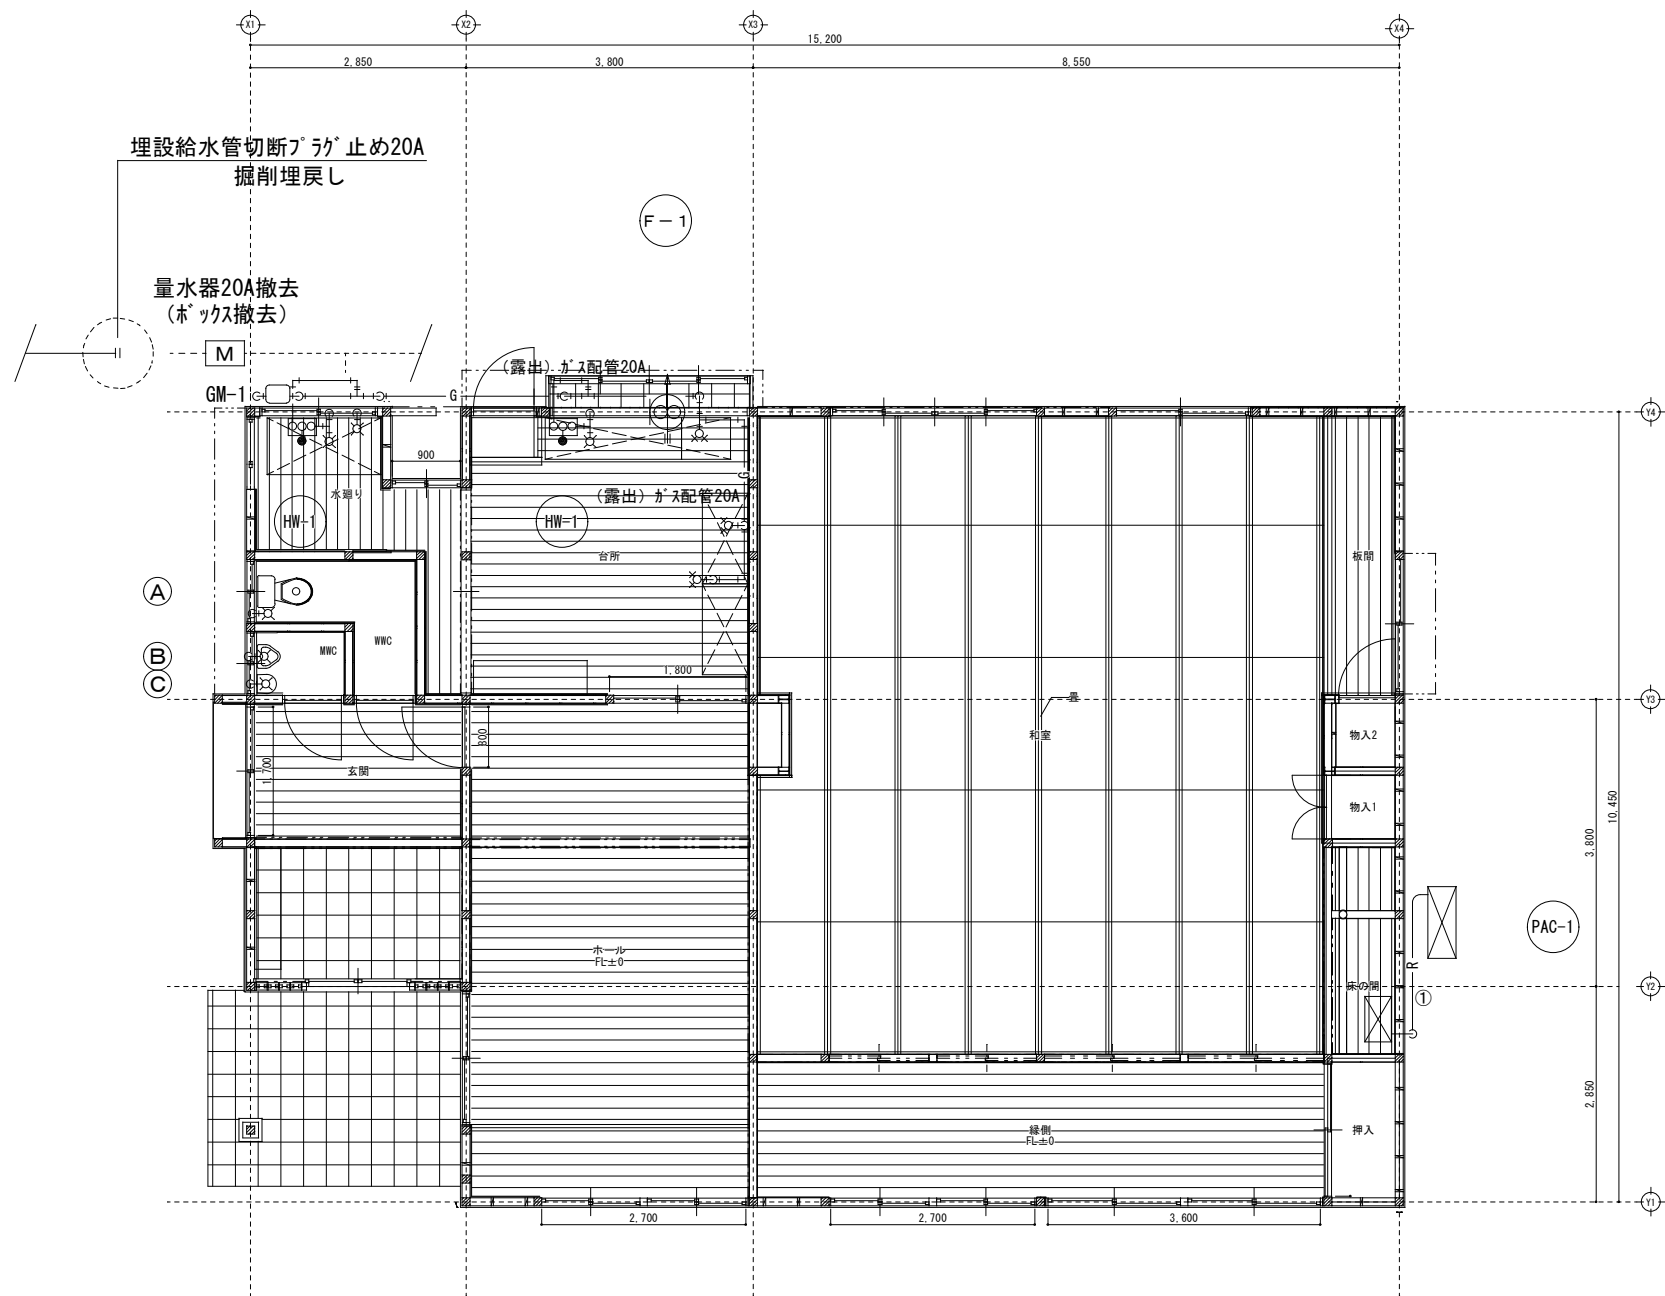

※ 機械設備項目で露出の器具機器は撤去処分を行う。
※ 屋外地中配管及び建物埋設配管は残置とし、露出配管は撤去処分を行う。

平面詳細図 1/50

撤去機器器具その他リスト			
(撤去工事)			
PAC-1 パッケージエアコン	床置き形 16.0kW	1	台
	R407C 4.6kg		
	内機+外機＝重量169.0kg		
①冷媒用被覆断熱銅管	9.5Φ×15.9Φ	1	式
F-1 壁用換気扇	20cm 重量2.5kg	1	台
Ⓐ 洋風便器	ロタンク式 陶器重量17.0kg	1	組
Ⓑ 小便器	壁掛け式 陶器重量6.0kg	1	組
Ⓒ 手洗器	小形 陶器重量2.0kg	1	組
HW-1 ガス湯沸器	5号 重量7.5kg	2	台
GM-1 ガスメーター	1.6 m3/h 重量1.5kg	1	個
給水栓	13Φ	3	個
ガス栓	13Φ	3	個
ガス配管	鋼管20A	1	式